


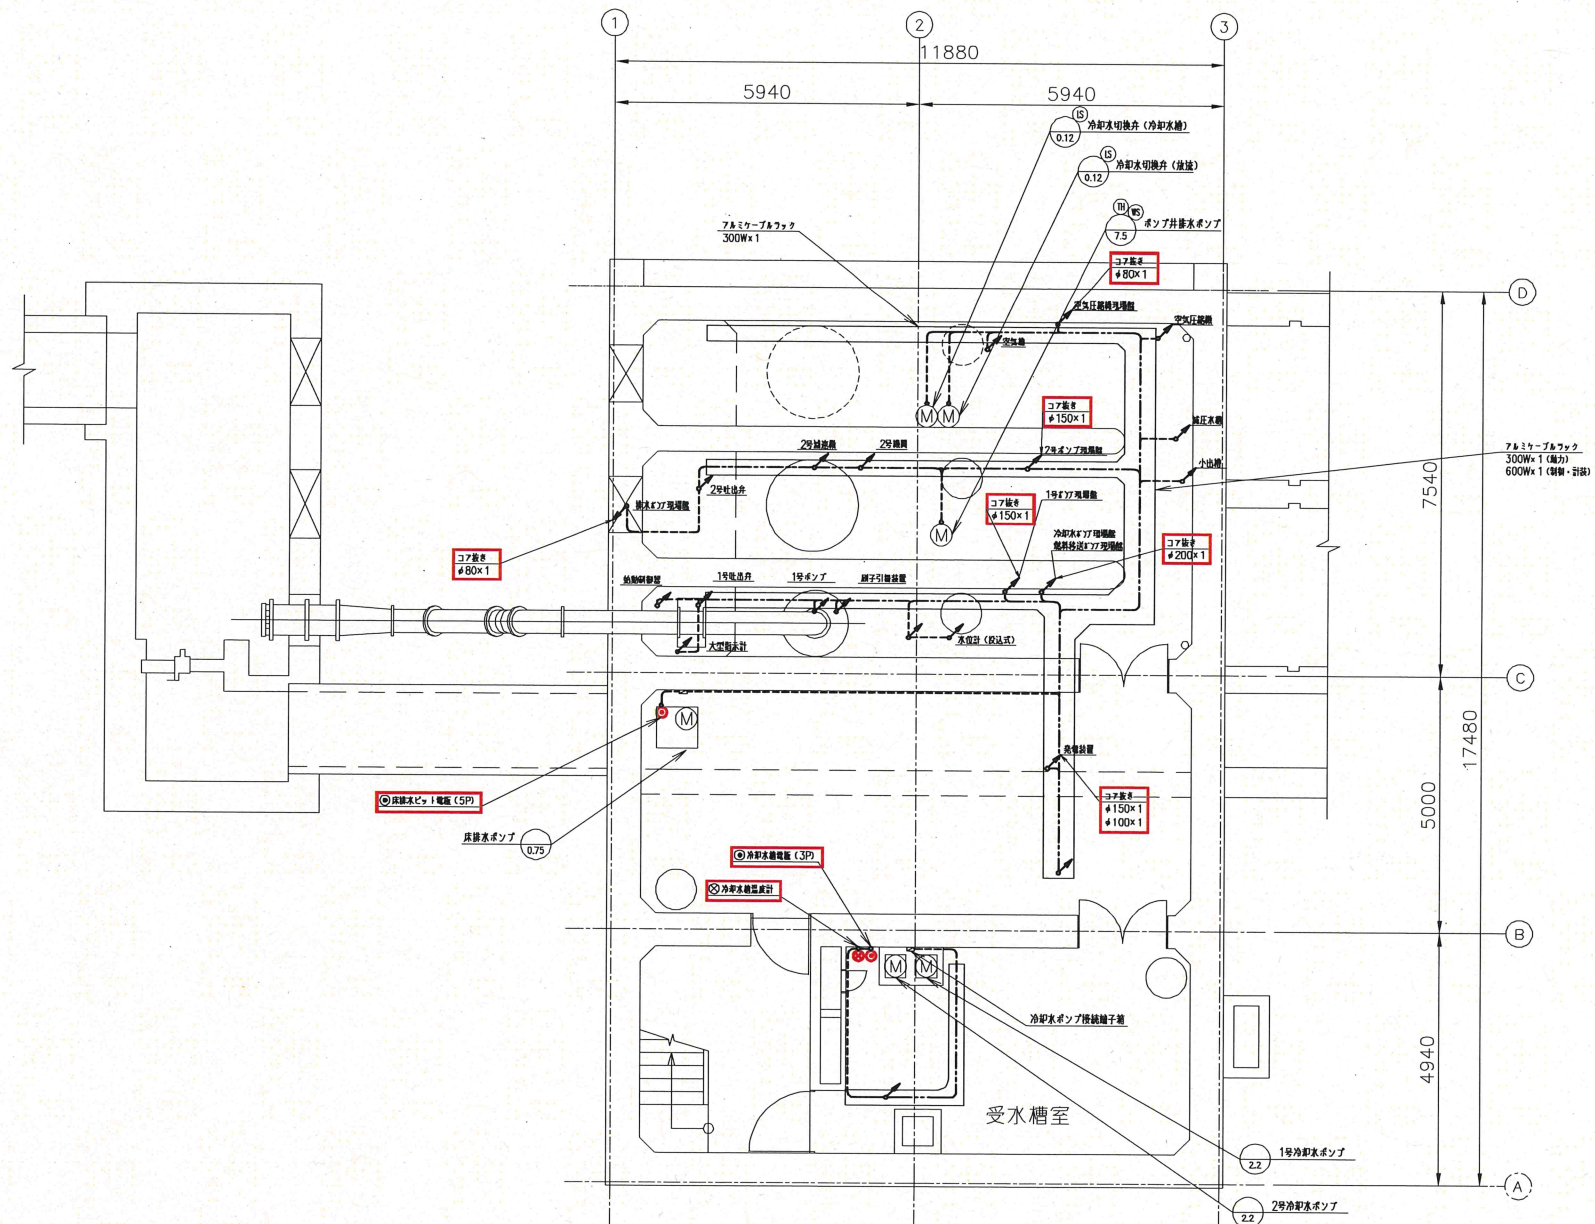


B 1 F
高砂ポンプ場 平面図 1:50

- 注 記
1. は今回を示す。
 2. 特記なきは既設を示す。
 3. は全て一般平面図への延長とする。
 4. 特記なき配線は下記による。
----- 露出配線
----- 埋設配線
----- ジョイント・ケーブルの配線

事業名	令和6年度 公共下水道事業		
工事名	高砂ポンプ場電気設備更新工事		
工事場所	四日市市 尾上町 地内		
名称	高砂ポンプ場 雨水槽地下一般配線図 (今回)		
縮尺	1/50	設計年月日	令和 年 月
工種	設計者	(株) NJS	
事業主	四日市市	図面番号	PE-24

参考図

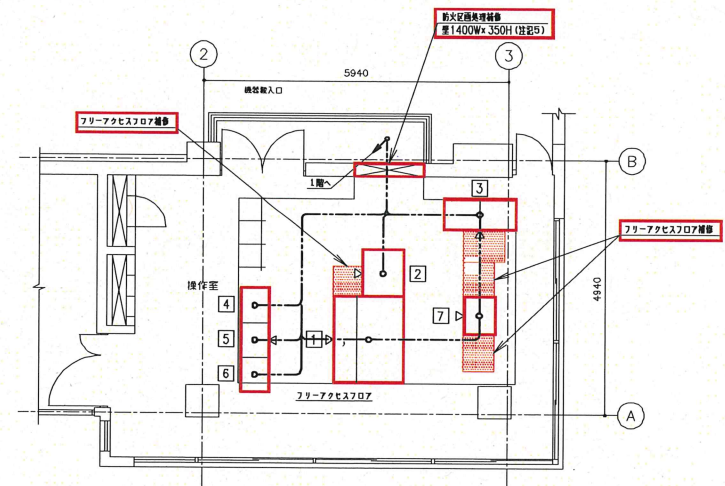

No.	記号	名 称	備 考
[1]	LP-N	監査操作盤	今 庫
[2]	KP-N	中央計装盤	〃
[3]	RY-C	中央監視補助配電装置	〃
[4]	RY-1N	南東梁骨筋配電装置	〃
[5]	RY-P1	1号南東ボンプ失速設備補助配電装置	〃
[6]	RY-P2	2号南東ボンプ補助配電装置	〃
[7]	SQC-1N	伝送用シーケンサ	〃

No.	記号	名称	備考
③	DC01	直流電源装置	既設
①	LC-1N	低圧受電・自家発電機盤	今回
②	LC-2N	照明盤	・
④	CC-1N	雨水設備コントロールセンタ	・


1) 測定結果			
No.	記号	名称	値
1		非常用自警受発機	音
2		鉄製消音器 (75dB)	
3		排ガス消音器 (75dB)	
4	LCB-P01N	1号水ポンプ現場排気管	
5	LCB-P02N	2号水ポンプ現場排気管	
6	LCB-P03N	空気圧縮機現場排気管	
7	LCB-P04N	冷却水ポンプ現場排気管	
8	LCB-P05N	燃料移送ポンプ現場排気管	
9	LCB-P06N	ポンプ排気水ポンプ現場排気管	
10	LCB-P07N	排水ポンプ現場排気管	
11		ポンプ井水位大体指示計	

1.  は今国を示す。
2.  はビツト蓋、フリーアクセスフロア補修を示す。
3. 特記なきは施設を示す。
4. 特記なき配線は下記による。


-----	露出配線
-----	埋設配線
-----	ビツト・グランドラ配線
5. 施設防火区画処理材にアスベスト含有のため、適切に処分を行うこと。

事業名	令和6年度 公共下水道事業		
工事名	高砂ポンプ場電気設備更新工事		
工事場所	四日市市 尾上町 地内		
名称	高砂ポンプ場 雨水棟一、三階改築 (今回)		
縮尺	1/50	設計年月日	令和 年 月
工種	設計者		(株) NJS
事業主体	四日市市	図面番号	PE-25

参考图

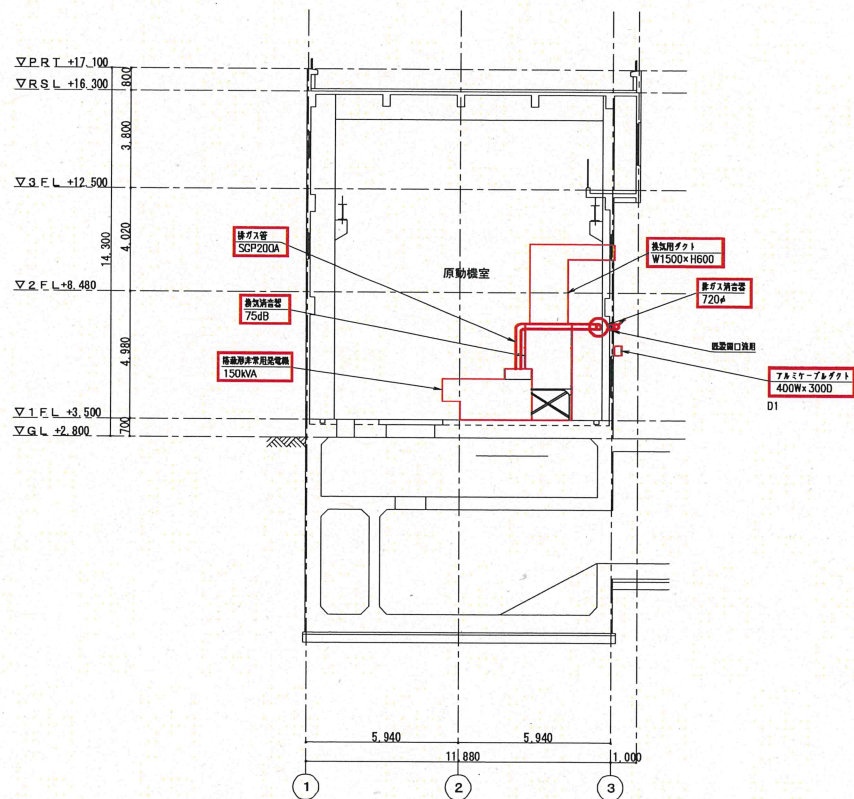


A-A断面図 1/100

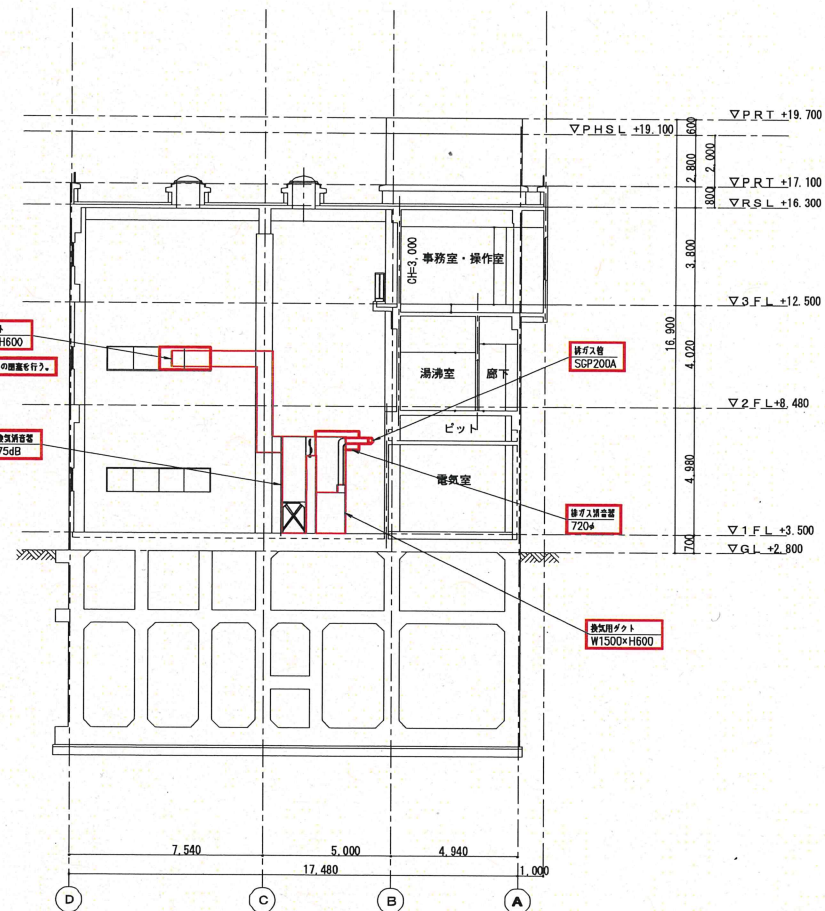

B-B断面図 1/100

事業名	令和6年度 公共下水道事業
工事名	高砂ポンプ場電気設備更新工事
工事場所	四日市市 尾上町 地内
名称	高砂ポンプ場 雨水排水断面図 (今回)
縮尺	1/100 設計年月日 令和 年 月
工種	設計者 (株) NJS
事業主体	四日市市 図面番号 PE-26

参考図

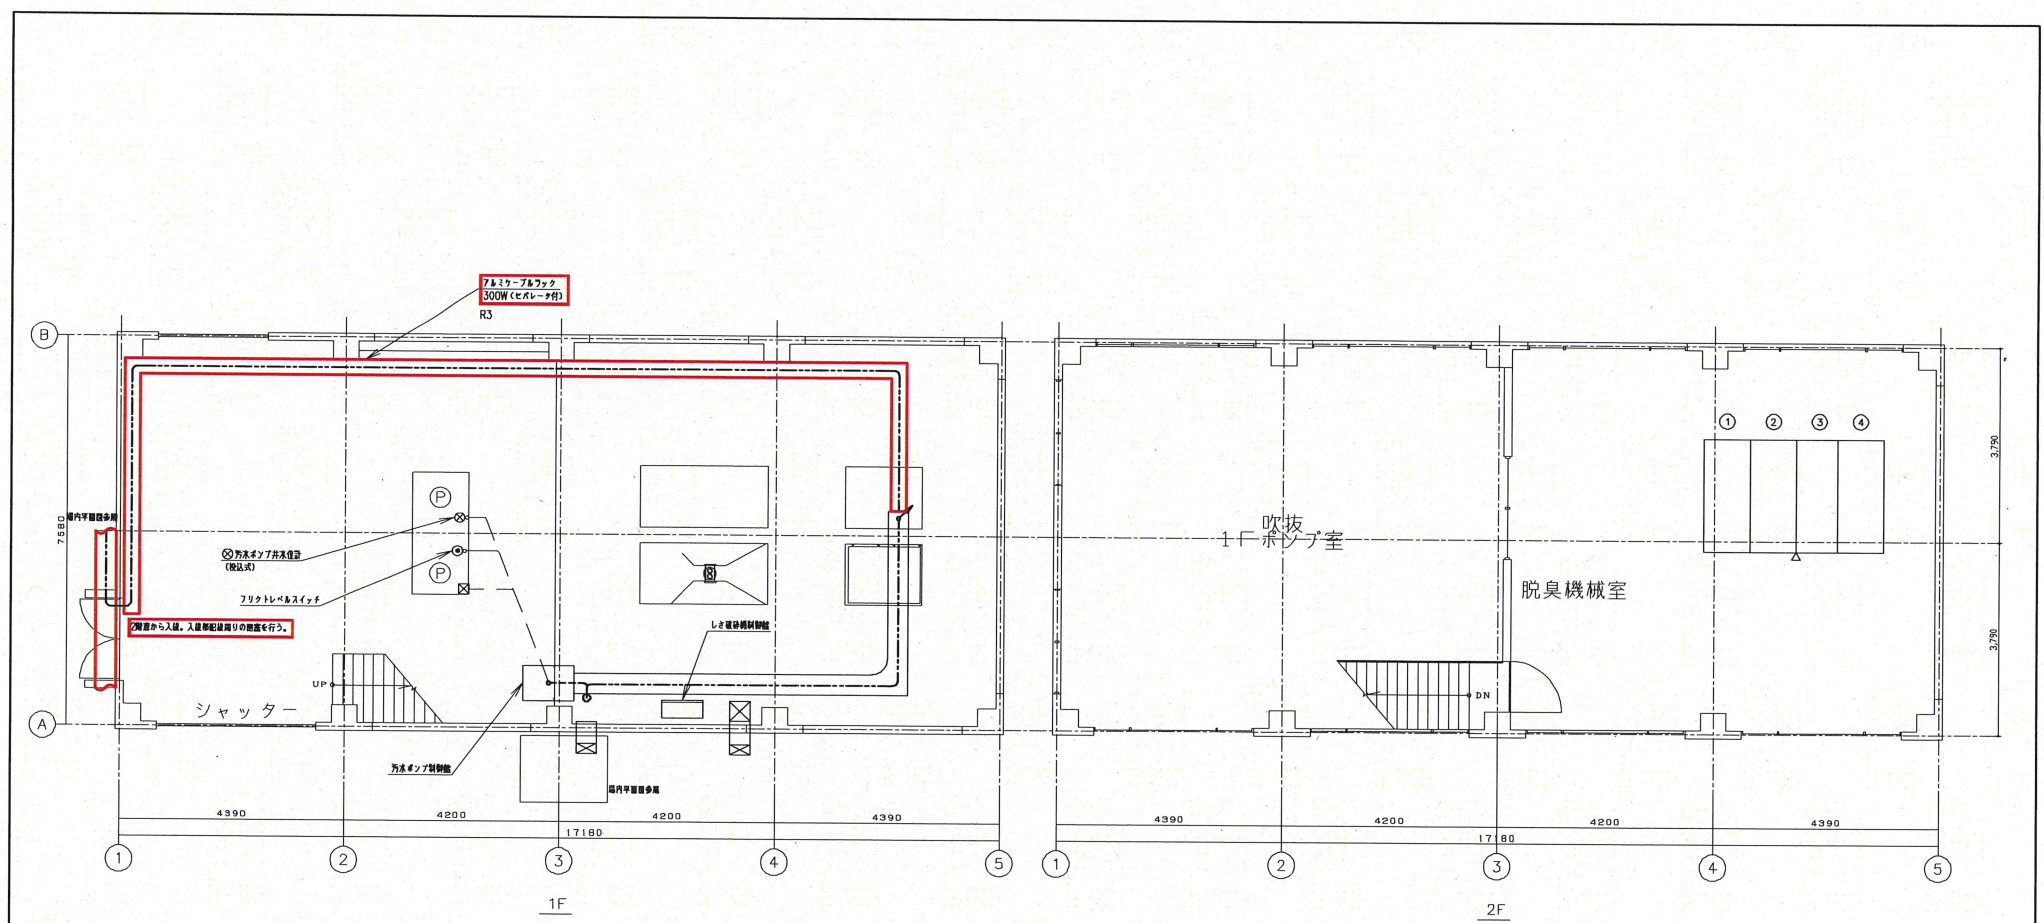


高砂ポンプ場汚水線 平面図 1:50

3階監視室			
No.	記号	名称	備考
①	M1	高圧引込線	既設
②	M2	高圧受電線	・
③	M3	コンデンサ線	・
④	M4	変圧器線	・
			・


- 注 記
1. 本図は、配線経路を示す。
 2. 特記なきは既設を示す。
 3. 特記なき配線は下記による。
- 露出配線
----- 埋設配線
----- ビック・ブリアの配線

事業名	令和6年度 公共下水道事業		
工事名	高砂ポンプ場電気設備更新工事		
工事場所	四日市市 尾上町 地内		
名称	高砂ポンプ場 汚水線配線図 (今回)		
縮尺	1/50	設計年月日	令和 年 月
工種		設計者	(株) NJS
事業主	四日市市	図面番号	PE-27

参考図

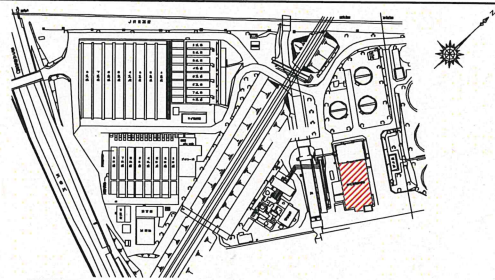


日永浄化センター全体図 S=NONE

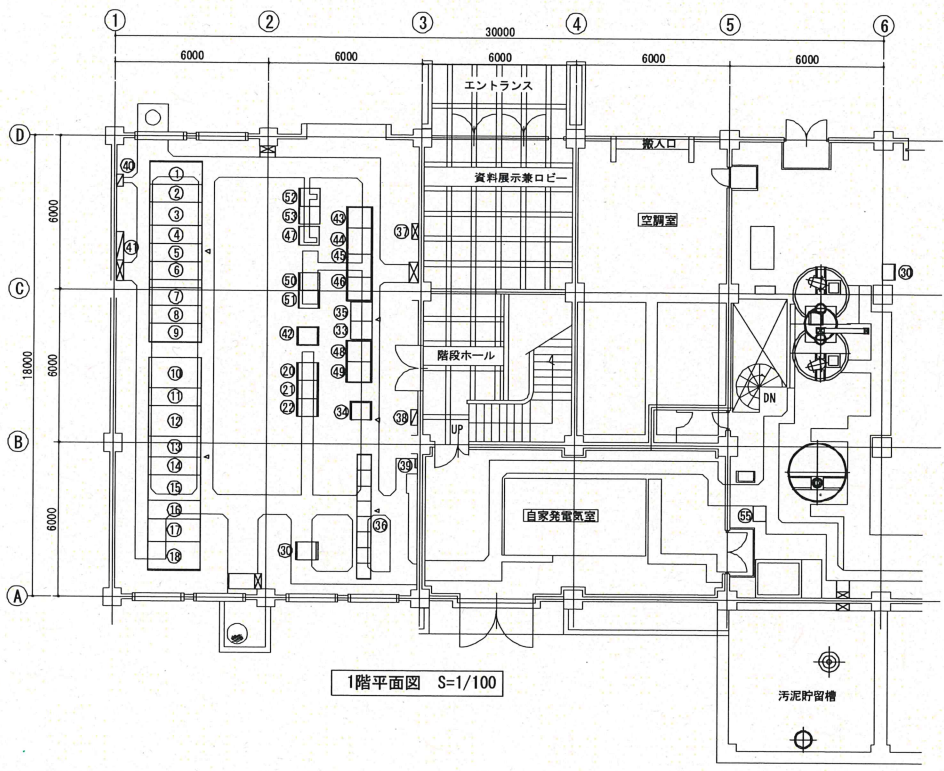

1階平面図 S=1/100

機器一覧表(2階全体)

番号	名称	記号	備考	番号	名称	記号	備考	番号	名称	記号	備考
①				①⑨				③①	中継ポンプ場警報盤	AMK1	既設
②				①⑩				③②	電話端子盤	T1	既設
③				①⑪				③③	第4系統LCD監視装置	LCD4	既設
④	監視操作卓 (ITV-マイク)	ACD05	既設	①⑫				③④	高速ろ過設備LCD監視装置	ECD01	既設
⑤	CRT卓 (1系)	AOPU01	既設	①⑬				③⑤	ITV監視装置	ITV1	既設
⑥	CRT卓 (2系)	ACPU02	既設	①⑭				③⑥	LCD監視制御装置 (第2系統用)		既設
⑦	CRT卓 (3系)	ACPU03	既設	①⑮				③⑦	LCD監視制御装置 (汚水ポンプ)		既設
⑧				①⑯				③⑧	LCD監視制御装置 (場外1)		機能増設
⑨				①⑰				③⑨	LCD監視制御装置 (場外2)		機能増設
⑩	ITV操作卓	ACD16	既設	①⑱				④①	大型ディスプレイ (1)		既設
⑪				①⑲				④②	大型ディスプレイ (2)		既設
⑫				①⑳				④③	大型ディスプレイ (3)		既設
⑬				①㉑				④④	大型ディスプレイ (4)		既設
⑭				①㉒				④⑤	プリンタ		既設
⑮				①㉓				④⑥	ルータ収納盤		機能増設
				②①	プリンタサブシステムPC		既設				
				②②	カラープリンタ		既設				
				②③	補助卓		既設				
				②④							
				②⑤							
				②⑥							
				②⑦							
				②⑧							
				②⑨	ITV制御装置		既設				
				③①	中継ポンプ場警報盤	AMK11	既設				

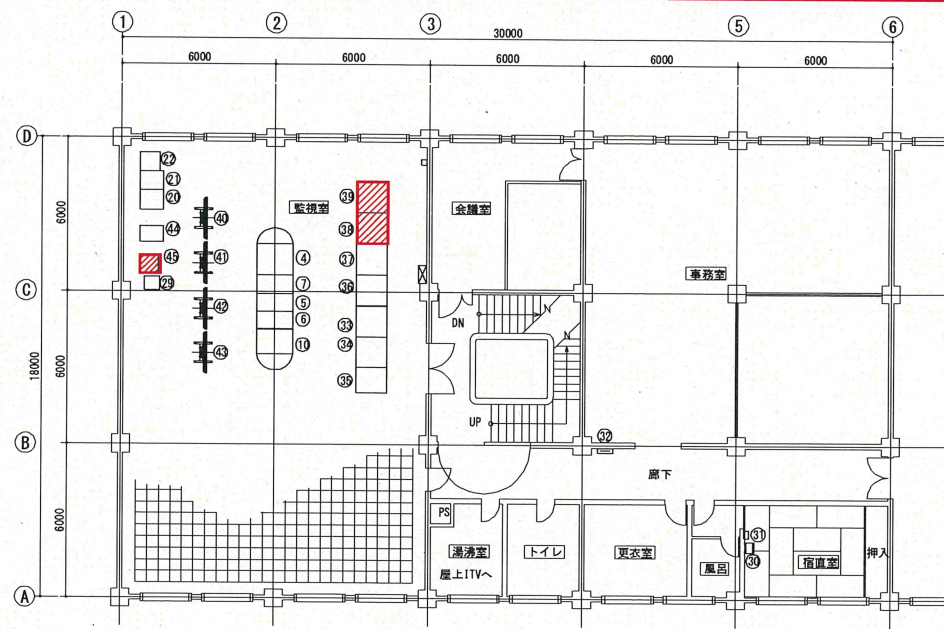

2階平面図 S=1/100

機器一覧表(1階電気室)

番号	名称	記号	備考	番号	名称	記号	備考
①	引込盤	H1	既設	①⑨	照明主幹盤	RL16	既設
②	受電盤	H2	既設	①⑩	照明変圧器盤	RL17	既設
③	No. 1変圧器1次盤/No. 2変圧器1次盤	H3	既設	①⑪	中央ポンプ場変圧器盤	H12	既設
④	照明変圧器/中央ポンプ場1次盤	H4	既設	①⑫			
⑤	ブロウ電氣室/1系電氣室	H5	既設	①⑬	計装変換器盤共通 (1)	AM01	既設
⑥	発電機引込盤	H6	既設	①⑭	計装変換器盤中央ポンプ場 (1)	IM01	既設
⑦	No. 1コンデンサ盤	H7	既設	①⑮	電源分岐盤	AL01	既設
⑧	No. 2コンデンサ盤	H8	既設	①⑯			
⑨	No. 3コンデンサ盤	H9	既設	②①			
⑩	No. 1変圧器盤	RL10	既設	②②			
⑪	No. 1変圧器2次盤	RL11	既設	②③			
⑫	No. 1変圧器2次分電盤	RL12	既設	②④			
⑬	No. 2変圧器2次分電盤	RL13	既設	②⑤			
⑭	No. 2変圧器2次盤	RL14	既設	②⑥			
⑮	No. 2変圧器盤	RL15	既設	②⑦			
				②⑧			
				②⑨			
				③①	汚泥設備シーケンスコントローラ	DPC01	既設

番号	名称	記号	備考	番号	名称	記号	備考
③②				④①			
③③				④②			
③④	ITV制御装置	AITV11	既設	④③	制御電源分電盤	AL11	既設
③⑤	ITV制御装置 (第2系統)	AITV21	既設	④④	ITV制御装置 (第2系統)	AITV21	既設
③⑥	汚泥設備コントロールセンタ	DC01~DC08	既設	④⑤	本館動力盤		既設
③⑦				④⑥	1F電灯分電盤		既設
③⑧				④⑦	光ケーブル接続箱		既設
③⑨				④⑧	照明分電盤・屋外水銀灯		既設
④①	計装分電盤		既設	④⑨	計装分電盤		既設
④②	出力切換盤	CV3	既設	④⑩	逆変換盤	CV2	既設
④③	逆変換盤	CV2	既設	④⑪	順変換盤	CV1	既設
④④	順変換盤	CV1	既設	④⑫	直流電源盤		既設
④⑤	直流電源盤		既設				


番号	名称	記号	備考	番号	名称	記号	備考
④⑥	蓄電池盤		既設	④⑮	汚泥処理設備出力装置	APC-24	既設
④⑦	ITV制御装置 (第4系統)	ITV-2	既設	④⑯	汚泥処理設備コントローラ盤	APC-23	既設
④⑧	直流電源盤	DC1	既設	④⑰	脱臭制御盤	S35	既設
④⑨	出力分岐盤 (直流)	DC2	既設	④⑱	汚泥設備変換器盤	DE10	既設
④⑩	受電電盤制御コントローラ盤	APC-22	既設				
④⑪	遠方監視制御盤 (風扇) (汚水ポンプ場用)	APC-21	既設				
④⑫	汚泥設備制御盤 (風扇) (汚水ポンプ場用)	APC-24	既設				
④⑬	汚泥設備制御盤 (風扇) (汚水ポンプ場用)	APC-24	既設				
④⑭	汚泥設備制御盤 (風扇) (汚水ポンプ場用)	APC-24	既設				
④⑮	汚泥設備制御盤 (風扇) (汚水ポンプ場用)	APC-24	既設				
④⑯	汚泥設備制御盤 (風扇) (汚水ポンプ場用)	APC-24	既設				
④⑰	脱臭制御盤	S35	既設				
④⑱	汚泥設備変換器盤	DE10	既設				

注 記

1. は機能増設を示す。
 2. 特記なきは既設を示す。
 3. 特記なき配線は下記による。
- 露出配線
 埋設配線
 ケーブル・ケーブル配線

事業名	令和6年度 公共下水道事業
工事名	高砂ポンプ場電気設備更新工事
工事場所	四日市市 尾上町 地内
名称	日永浄化センター監視室
縮尺	1/100
工種	設計者 (株) NJS
事業主	四日市市 図面番号 PE-28

参考図

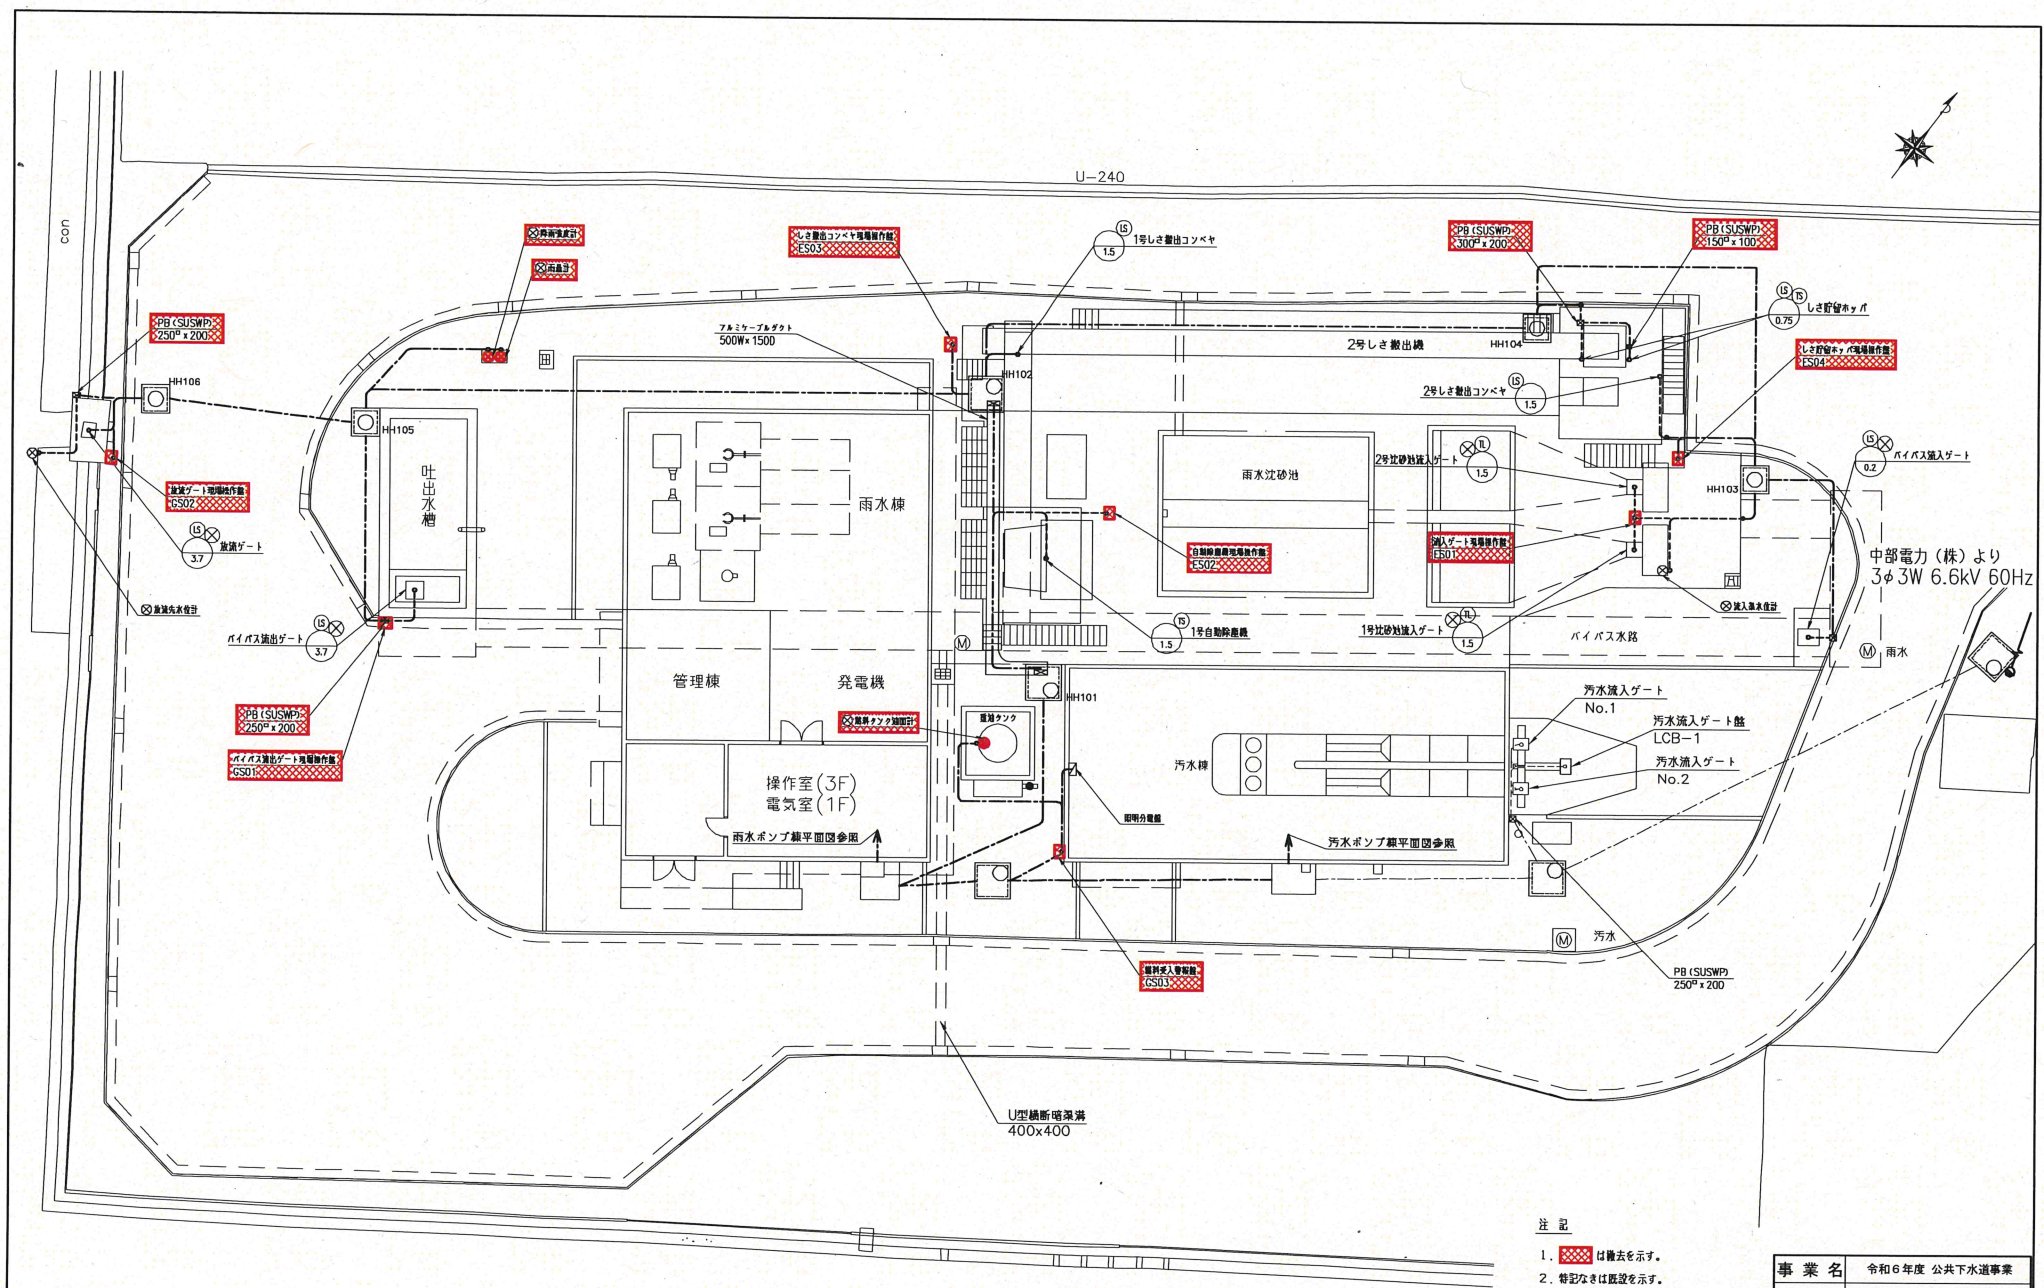


高砂ポンプ場一般平面図

- 注 記
1. 撤去を示す。
 2. 特記なきは既設を示す。
 3. 特記なき配線は下記による。
----- 露出配線
----- 埋設配線
----- ビットアクトワイ配線

参考図

事業名	令和6年度 公共下水道事業		
工事名	高砂ポンプ場電気設備更新工事		
工事場所	四日市市 尾上町 地内		
名称	高砂ポンプ場場内配線図(撤去)		
縮尺	1/100	設計年月日	令和 年 月
工種	設計者	(株) NJS	
事業主		四日市市	図面番号 PE-29

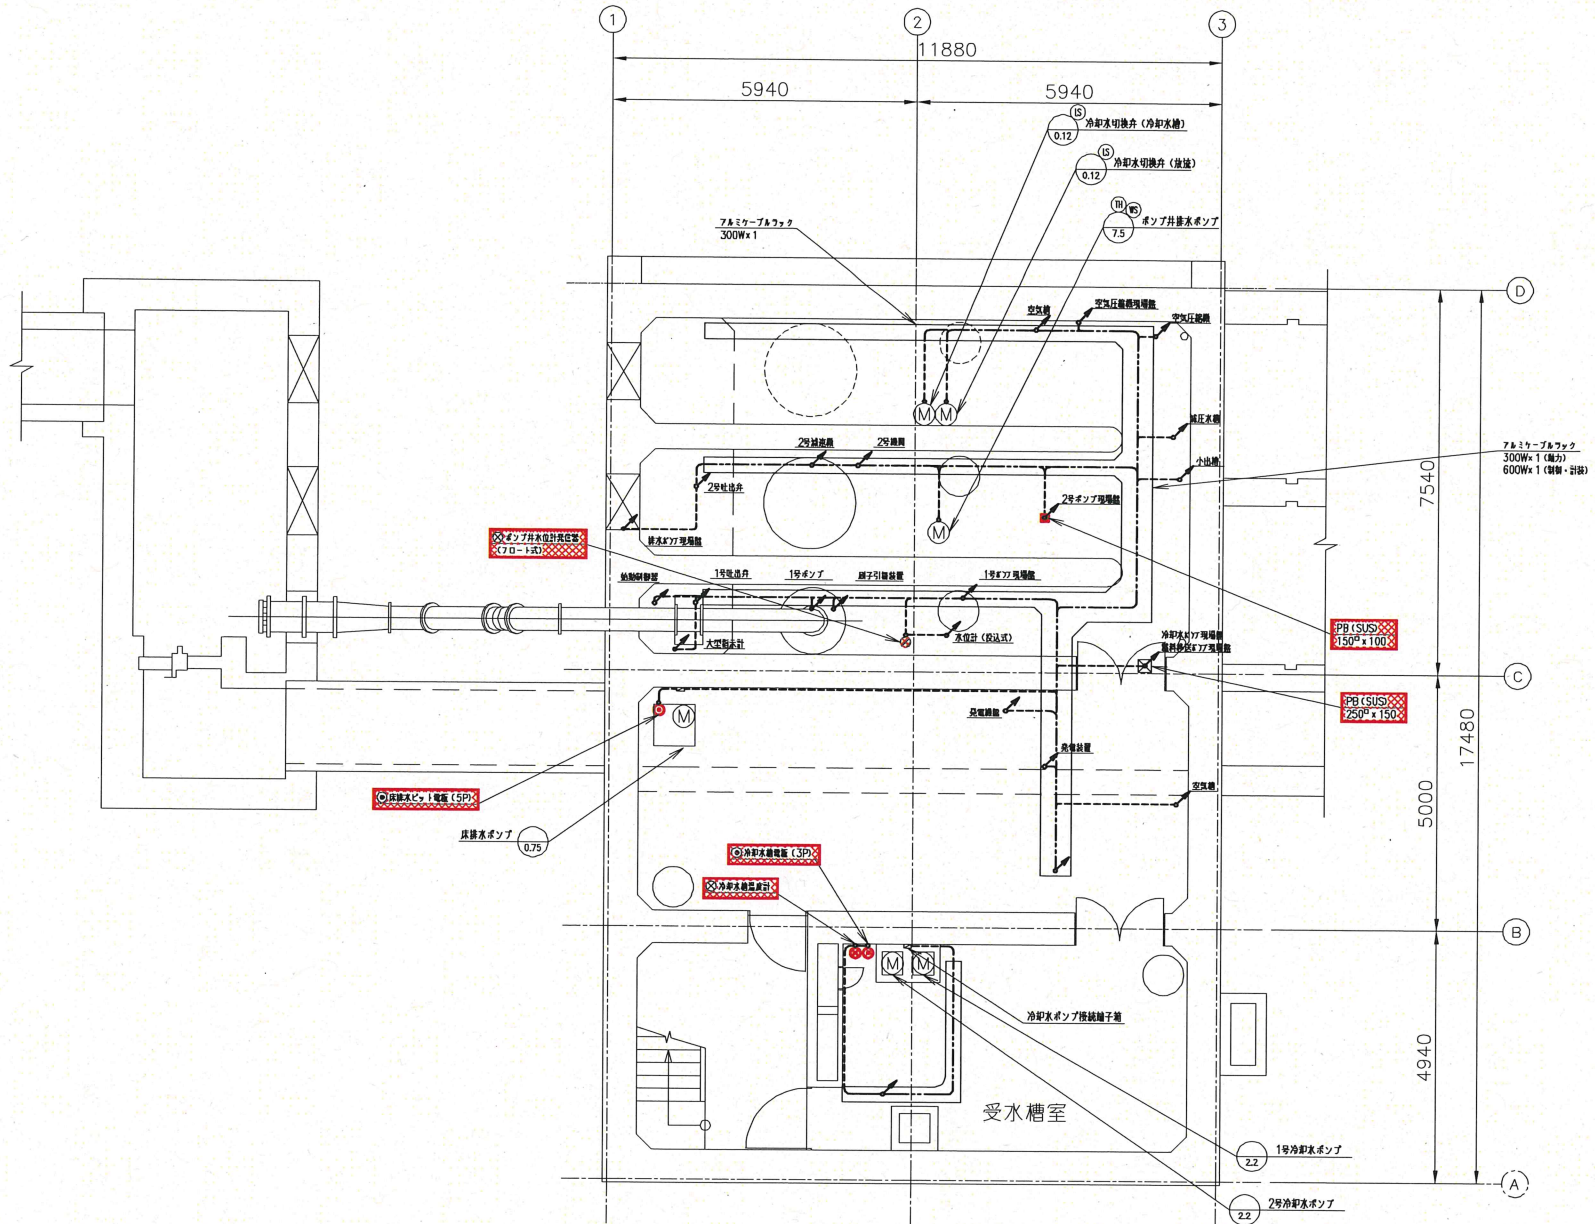


高砂ポンプ場 平面図 1:50

- 注 記
1. は撤去を示す。
 2. 特記なきは既設を示す。
 3. は全て一階平面図への投影とする。
 4. 特記なき配線は下記による。
- 露出配線
--- 埋設配線
--- ビット・グラブ・ラフ配線

事業名	令和6年度 公共下水道事業		
工事名	高砂ポンプ場電気設備更新工事		
工事場所	四日市市 尾上町 地内		
名称	高砂ポンプ場 雨水槽地下1階配線図 (撤去)		
縮尺	1/50	設計年月日	令和 年 月
工種	設計者	(株) NJS	
事業主体	四日市市	図面番号	PE-30

参考図

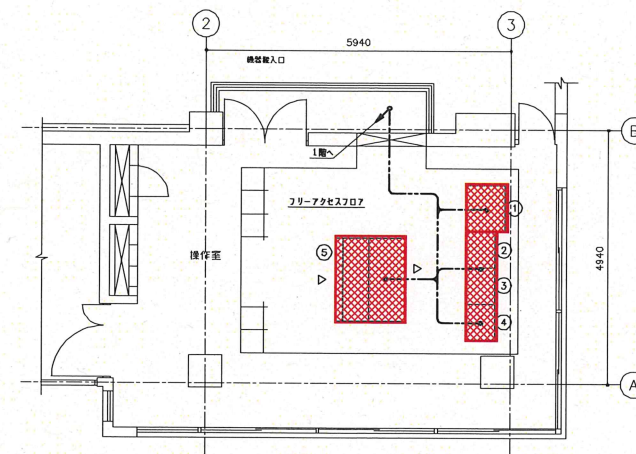

No.	記号	名 称	備 考
①	ME01	中央計装盤	撤 去
②	HPD01	中央警報装置 (1)	?
③	HPD2	中央警報装置 (2)	?
④	SQC1	仮測用ワークスコンローラ盤	?
⑤	HDD1	監視操作盤	?



1階電気室			
No.	記号	名 称	備考
(1)	CL01	低圧受電・自家受電回路	撤去
	CL02	照明	撤去
	DC01	非常用照明器具	既設
(4)	EC1F	雨水設備コントロールセンサ	撤去
	EC2F	雨水設備コントロールセンサ	撤去
	EC3F	雨水設備コントロールセンサ	撤去
	EC4F	雨水設備コントロールセンサ	撤去
	ER01	雨水土砂汚染補助断電装置	撤去
	FR01	1号雨水ポンプ非常用補助断電装置	撤去
	FR02	2号雨水ポンプ非常用補助断電装置	撤去
(11)	FR03	3号雨水ポンプ補助断電装置	付与

1.  は撤去を示す。
2. 特記なきは既設を示す。
3. 特記なき配線は下記による。


----- 露出配線
 _____ 埋設配線
 ----- ビット・ダクト・ラック配線

事業名	令和6年度 公共下水道事業		
工事名	高砂ポンプ場電気設備更新工事		
工事場所	四日市市 尾上町 地内		
名称	高砂ポンプ場 雨水槽一階、三階給排水 (撤去)		
縮尺	1/50	設計年月日	令和 年 月
工種		設計者	(株) NJS
事業主体	四日市市	図面番号	PE-31

参考図

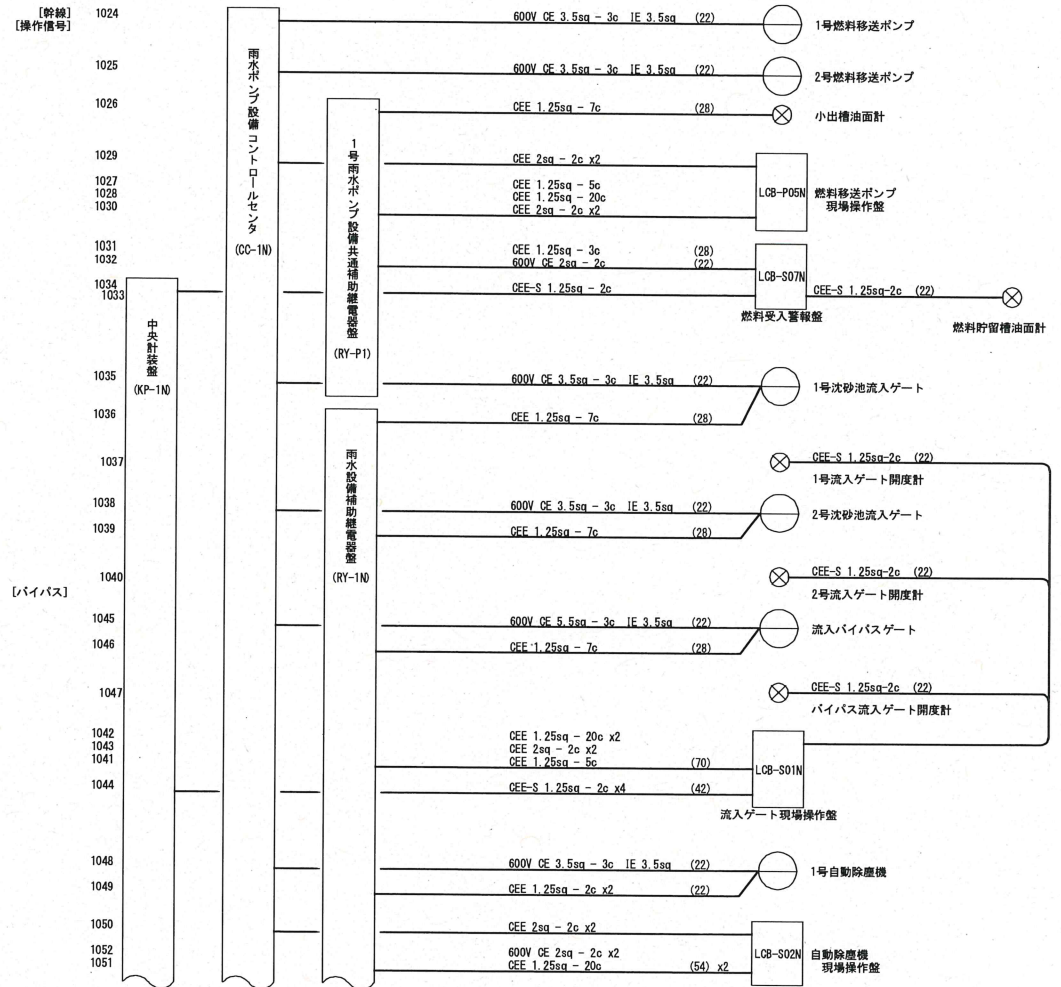
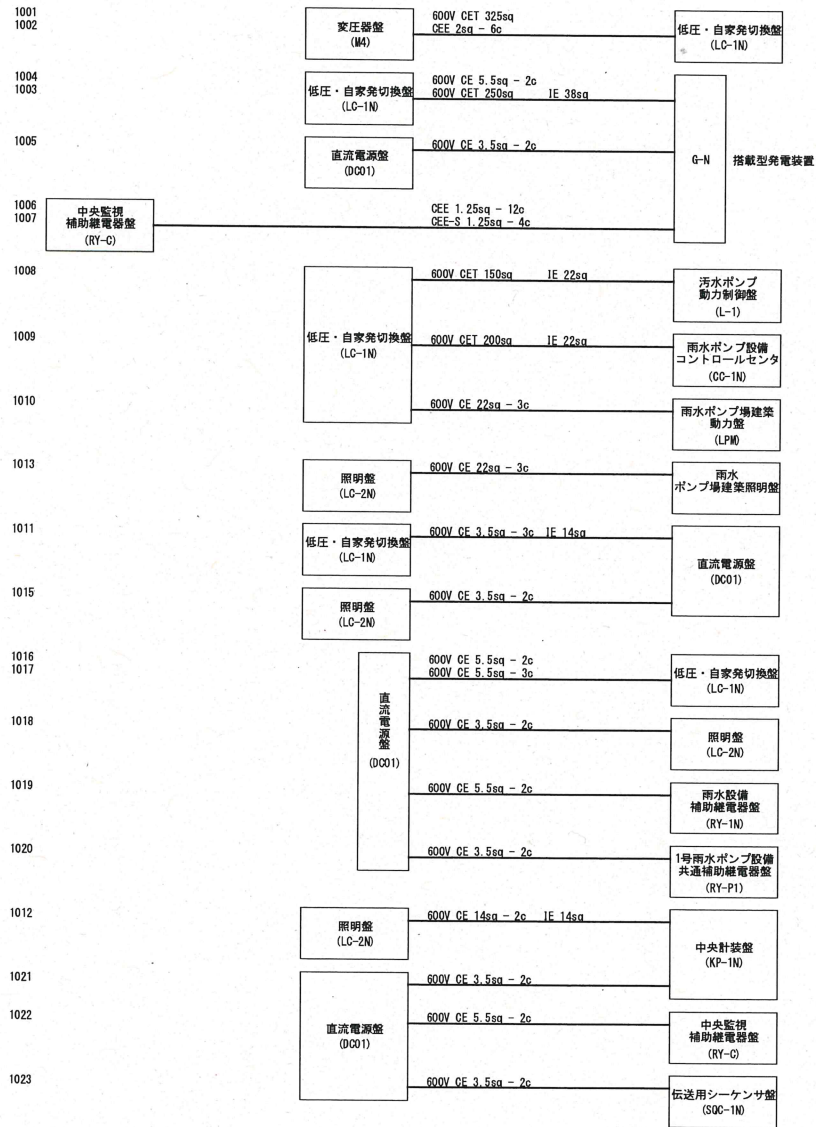


事業名	令和6年度 公共下水道事業		
工事名	高砂ポンプ場電気設備更新工事		
工事場所	四日市市 尾上町 地内		
名称	高砂ポンプ場 配線系統図 (1) (今回)		
縮尺	NON	設計年月日	令和 年 月
工種	設計者	(株) NJS	
参考図	事業主体	四日市市	図面番号 PE-33

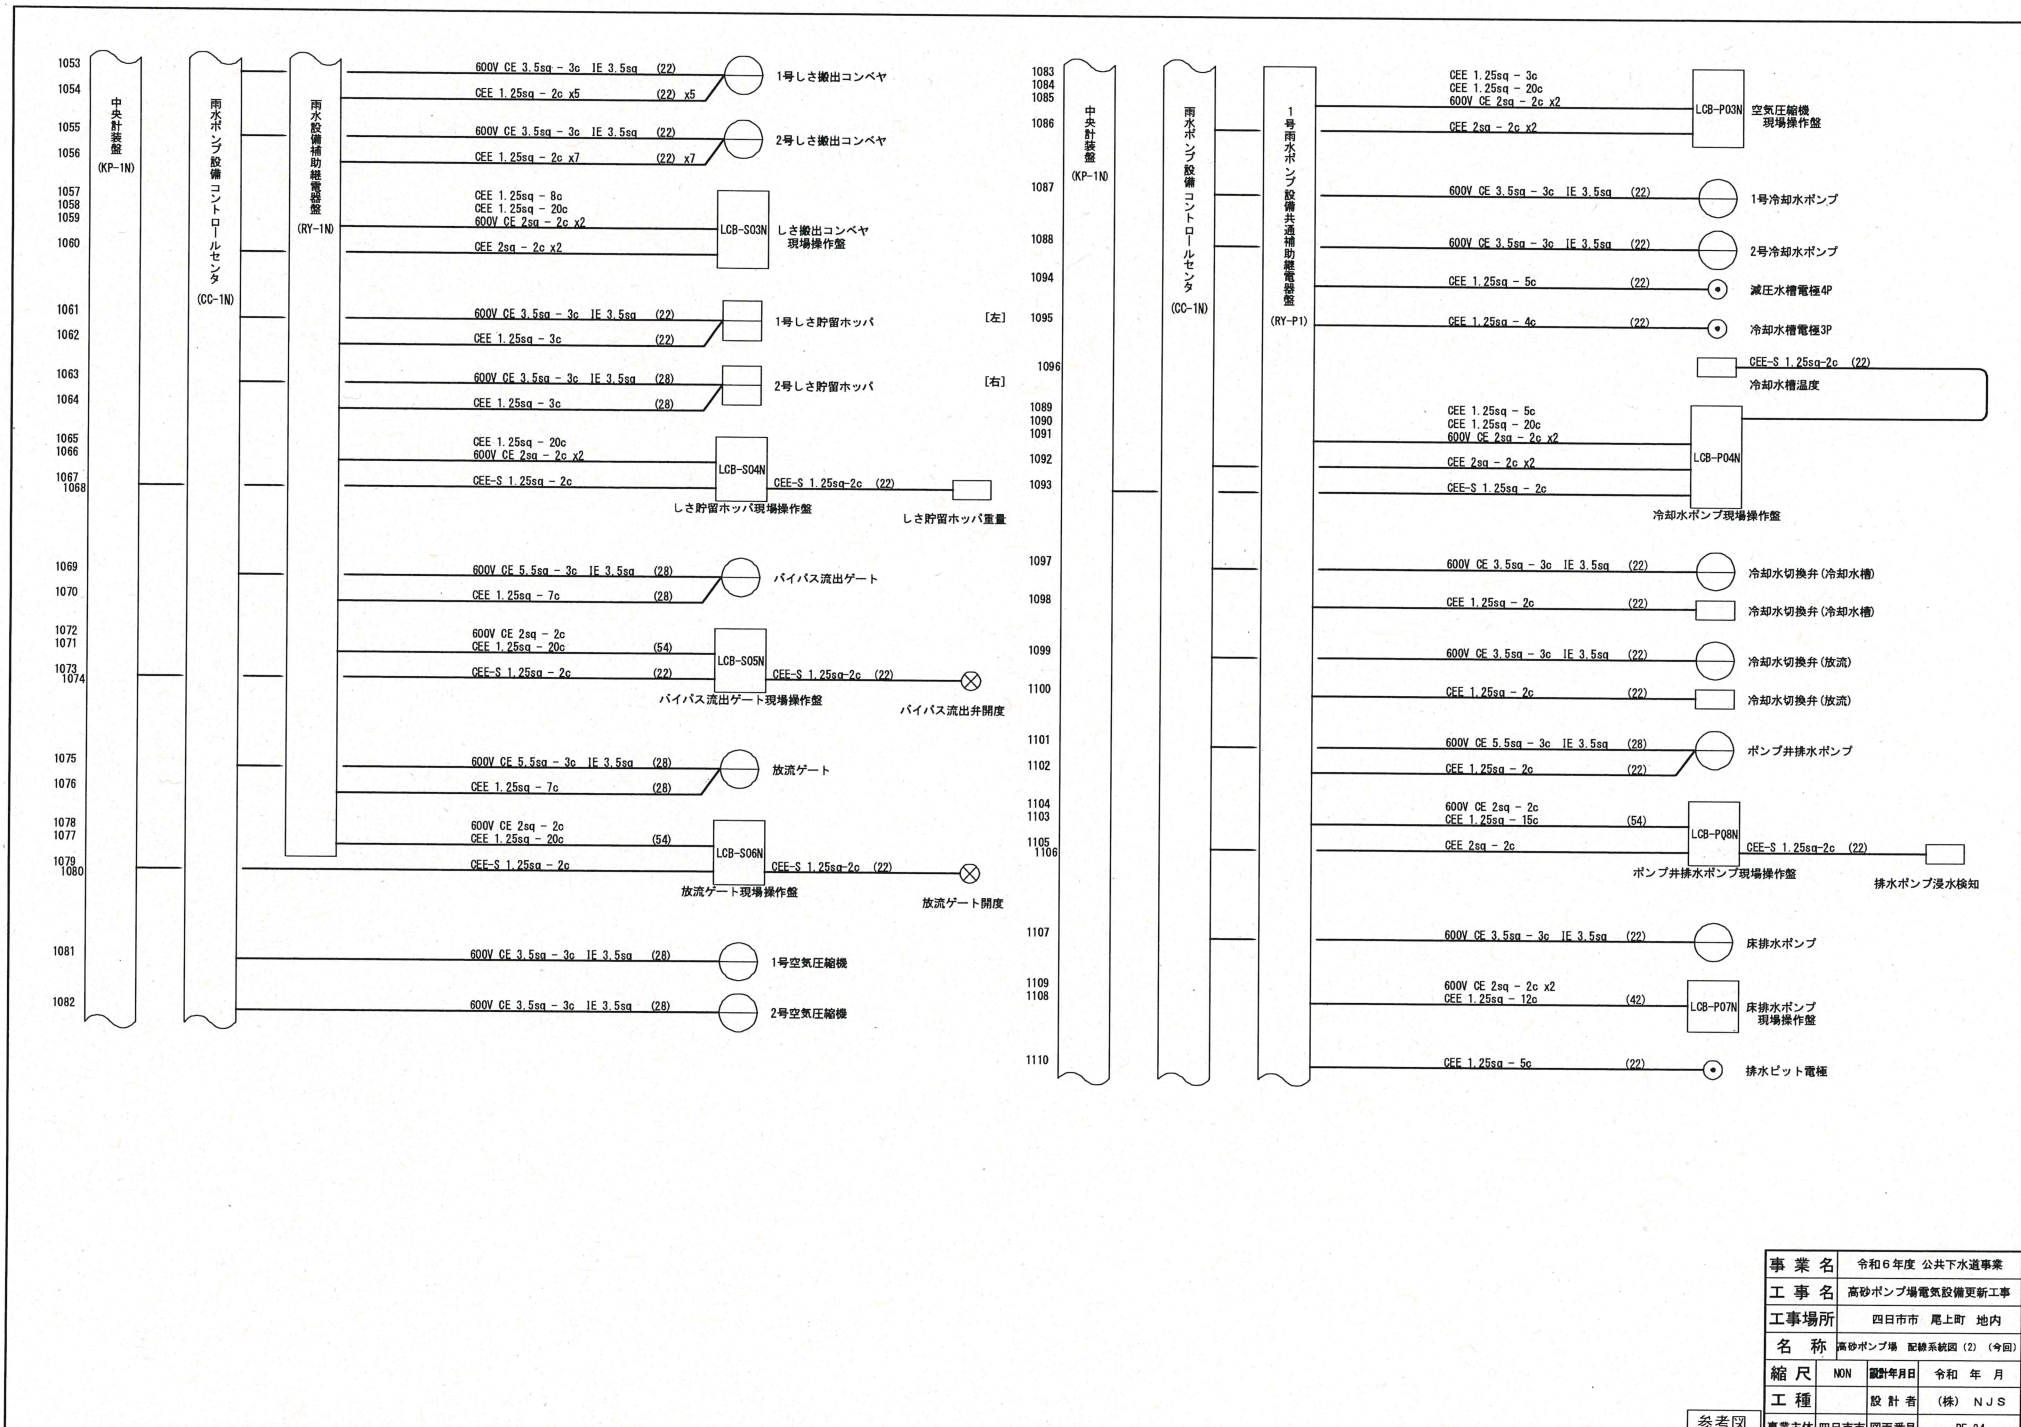


事業名	令和6年度 公共下水道事業		
工事名	高砂ポンプ場電気設備更新工事		
工事場所	四日市市 尾上町 地内		
名称	高砂ポンプ場 配線系統図 (2) (今回)		
縮尺	NON	設計年月日	令和 年 月
工種	設計者	(株) NJS	
事業主体		四日市市	図面番号 PE-34

参考図

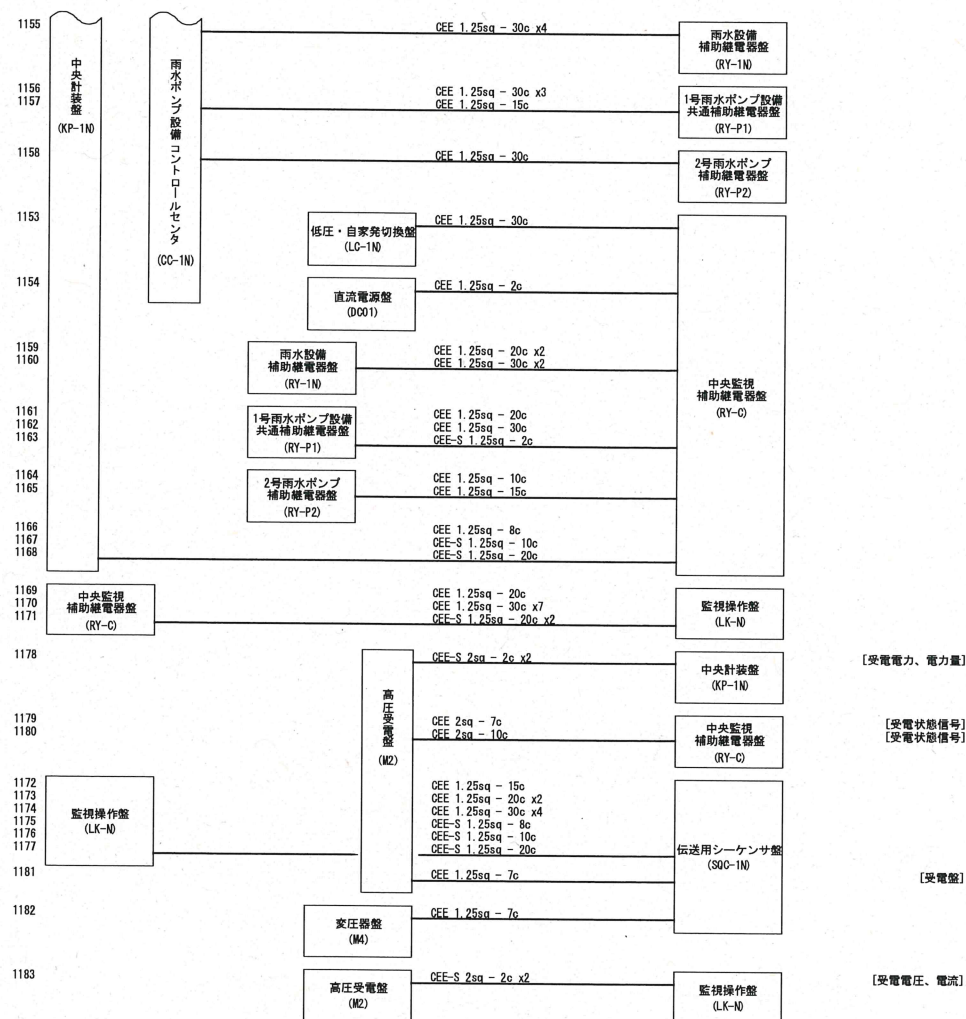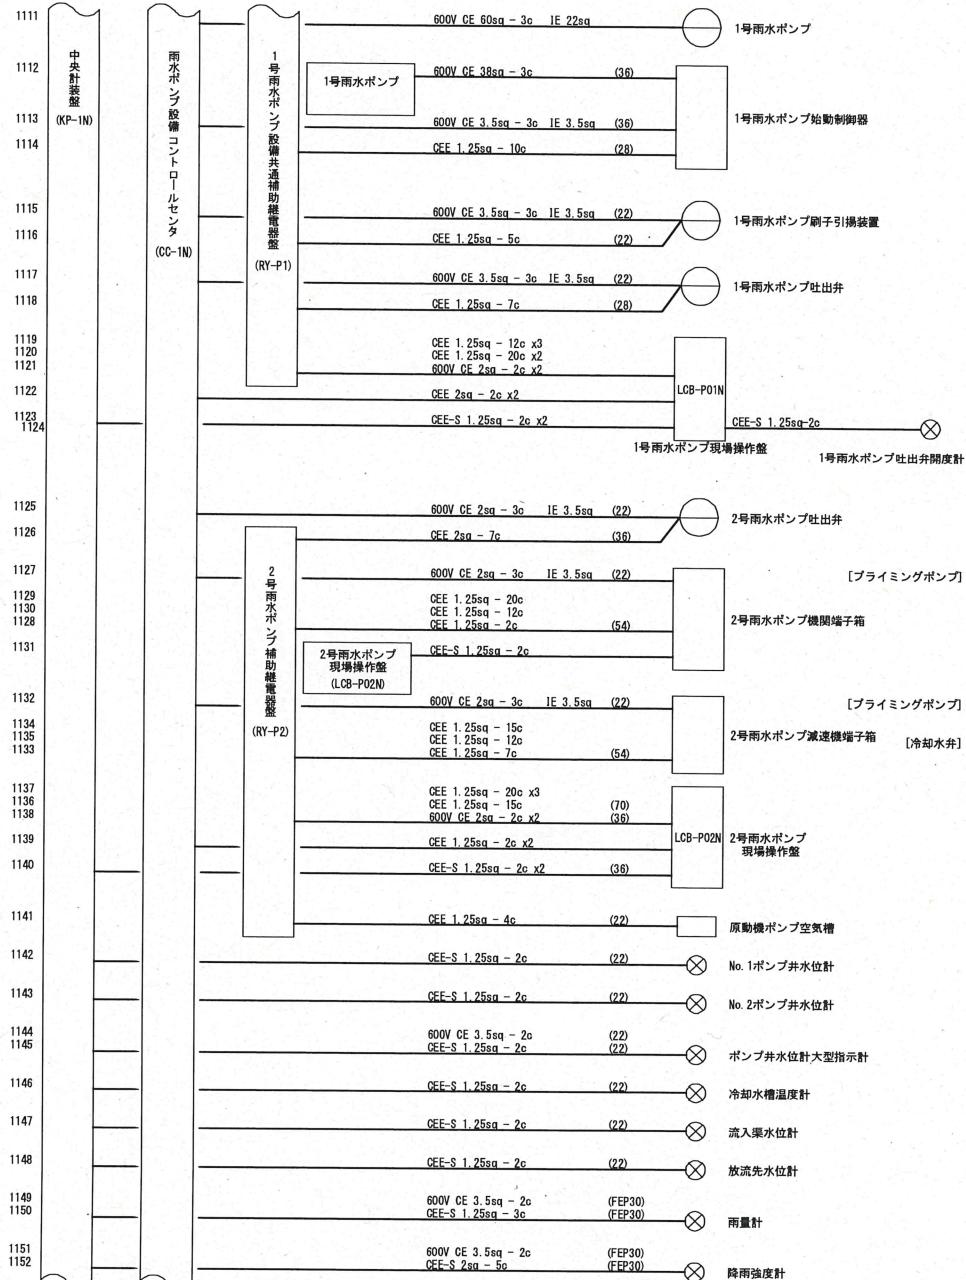


事業名	令和6年度 公共下水道事業
工事名	高砂ポンプ場電気設備更新工事
工事場所	四日市市 尾上町 地内
名称	高砂ポンプ場 配線系統図 (3) (今回)
縮尺	MON 設計年月日 令和 年 月
工種	設計者 (株) NJS
参考図	事業主体 四日市市 図面番号 PE-35

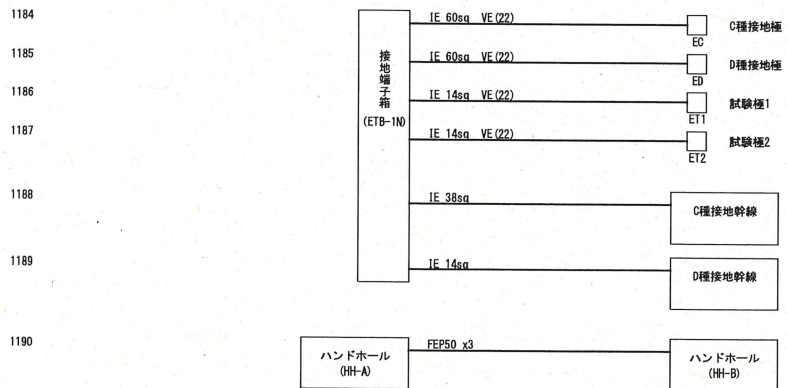

事業名	令和6年度 公共下水道事業		
工事名	高砂ポンプ場電気設備更新工事		
工事場所	四日市市 尾上町 地内		
名称	高砂ポンプ場 配線系統図 (4) (今回)		
縮尺	1/100	設計年月日	令和 年 月
工種		設計者	(株) NJS
事業主体	四日市市	図面番号	PE-36

参考図

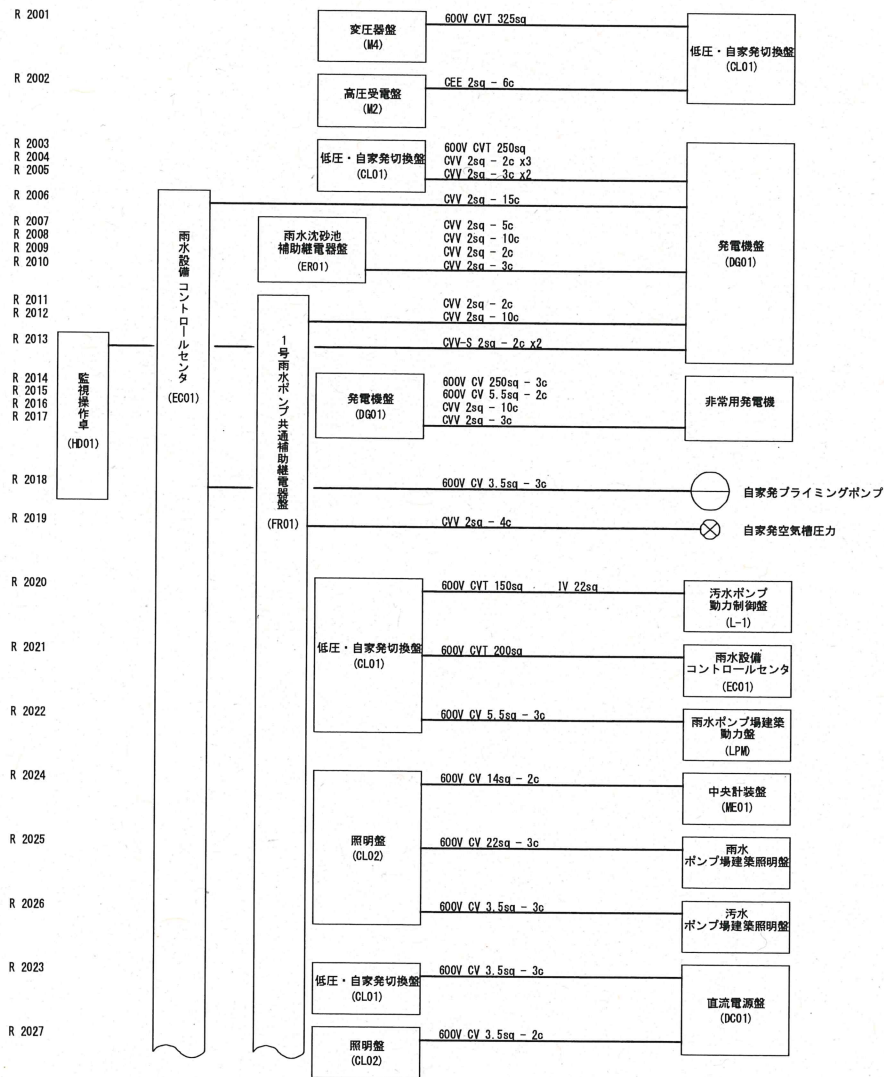

【幹線】 R 2028 R 2029

【操作信号】 R 2030

R 2031

R 2032

R 2033

R 2034

R 2035

R 2036

R 2037

R 2038

R 2039

R 2040

R 2041

R 2042

R 2043

R 2044


R 2045

R 2046

R 2047


R 2048

【バイパス】

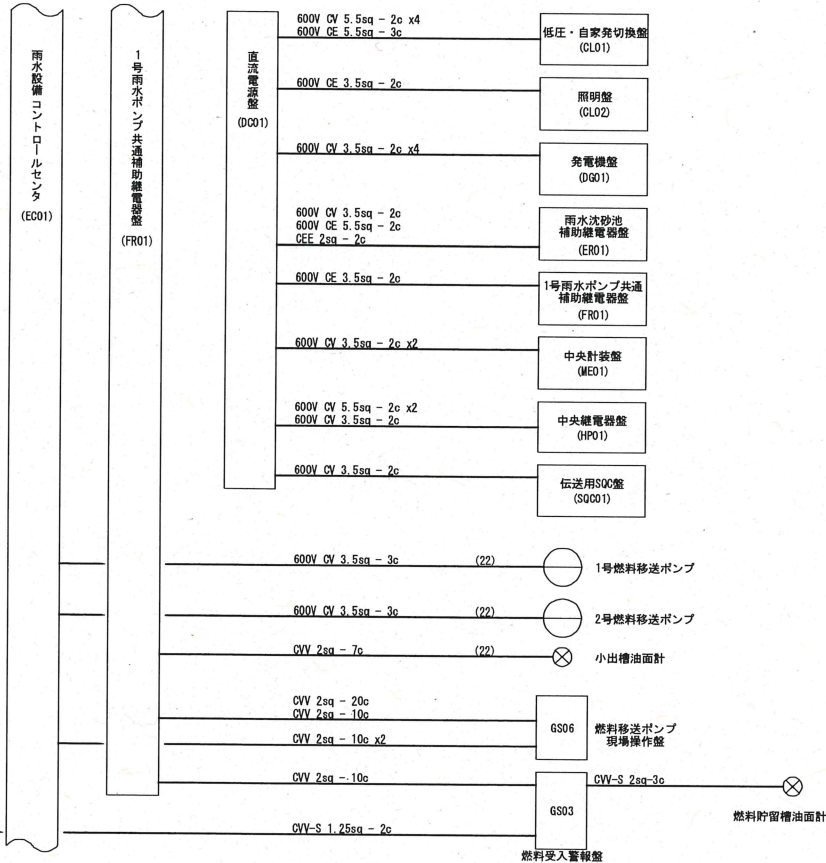



事業名	令和6年度 公共下水道事業		
工事名	高砂ポンプ場電気設備更新工事		
工事場所	四日市市 尾上町 地内		
名称	高砂ポンプ場 配線系統図 (1) (撤去)		
縮尺	NON	設計年月日	令和 年 月
工種		設計者	(株) NJS
事業主体	四日市市	図面番号	PE-37

参考図

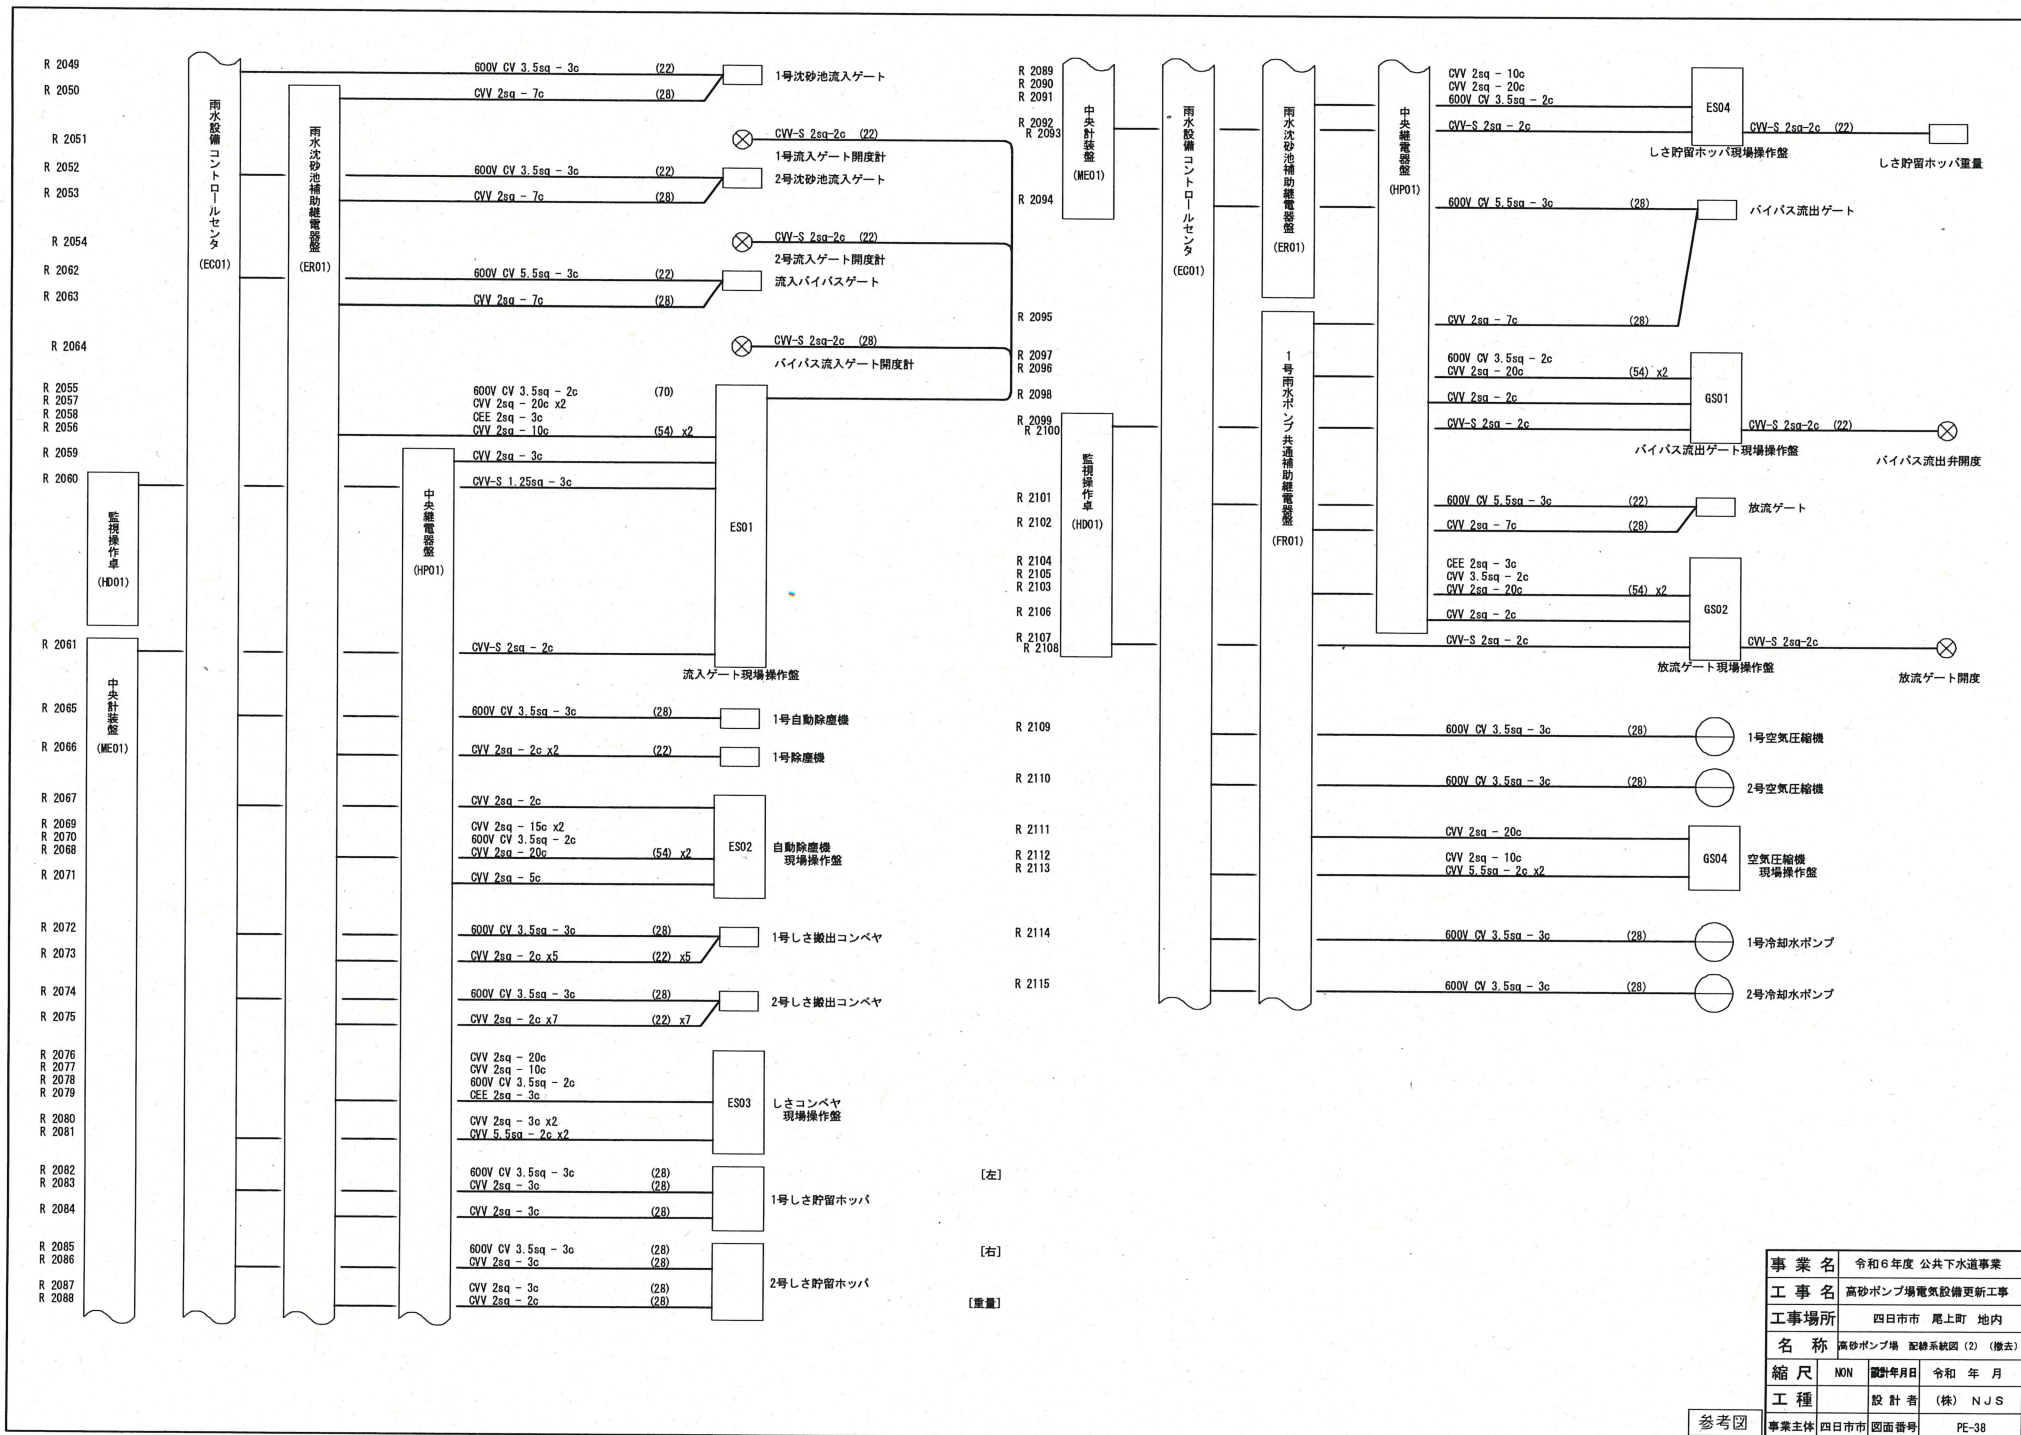

事業名	令和6年度 公共下水道事業		
工事名	高砂ポンプ場電気設備更新工事		
工事場所	四日市市 尾上町 地内		
名称	高砂ポンプ場 配線系統図 (2) (機主)		
縮尺	NON	設計年月日	令和 年 月
工種		設計者	(株) NJS
事業主 四日市市		図面番号	PE-38


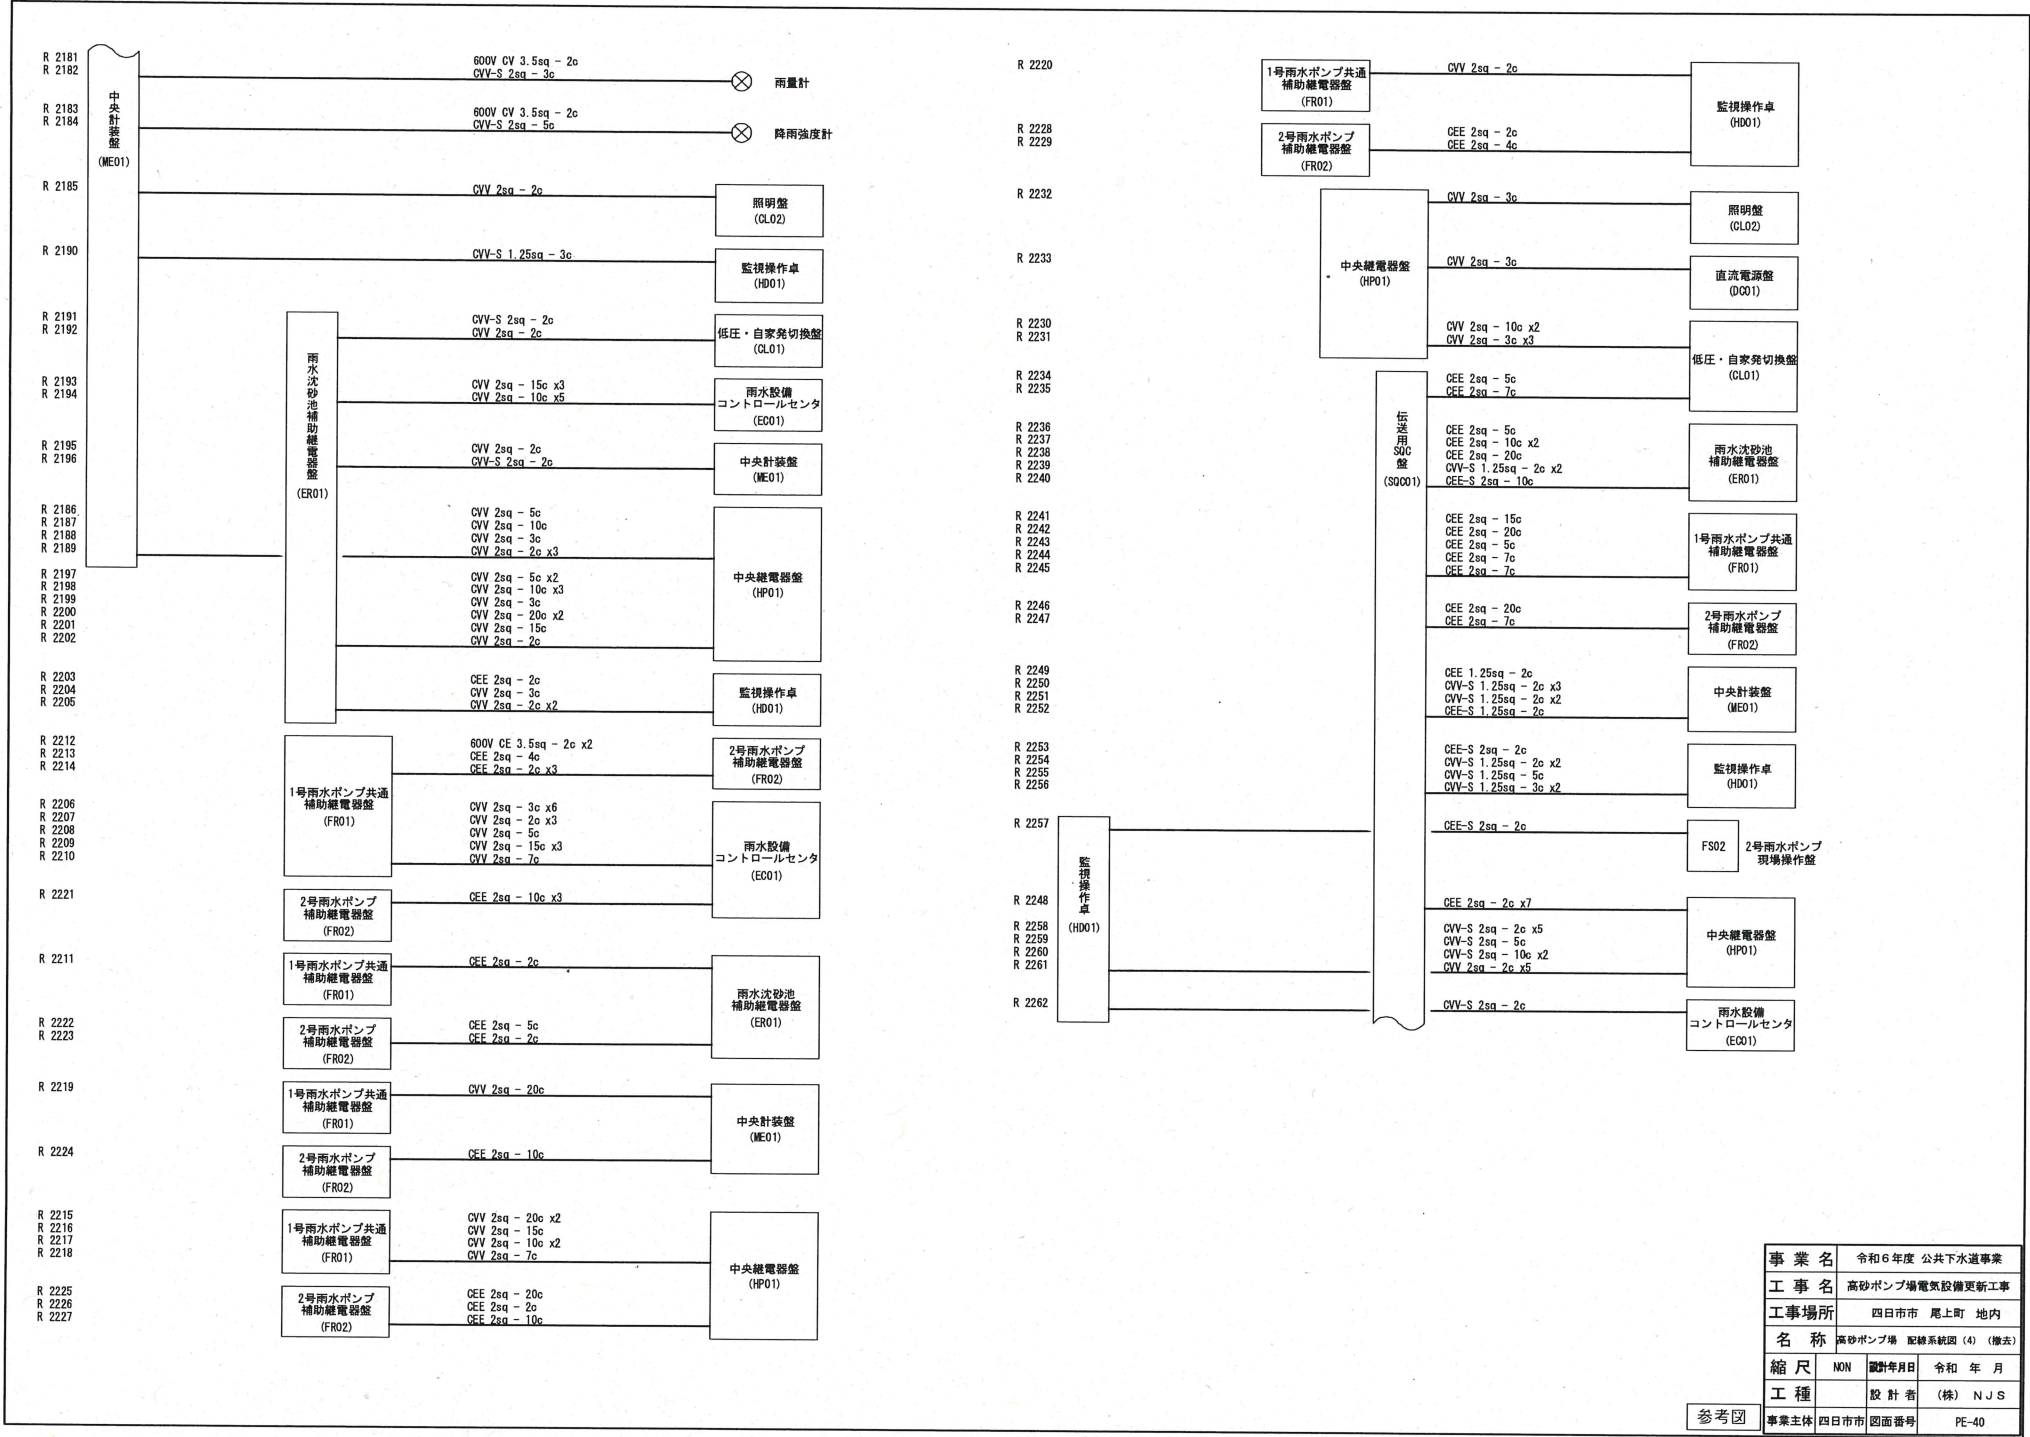


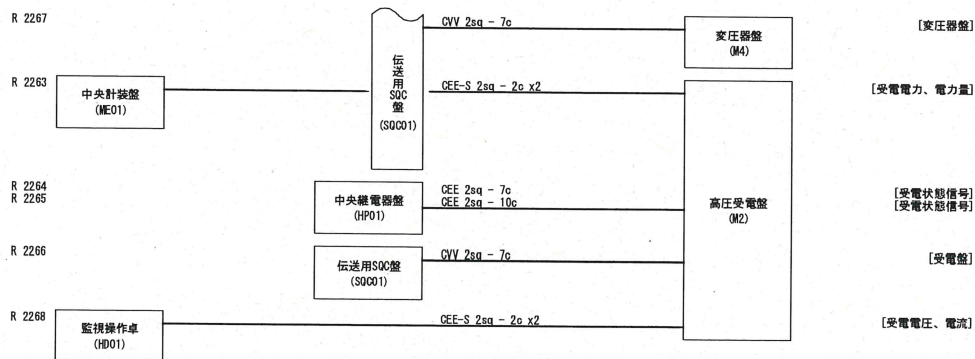

事業名	令和6年度 公共下水道事業		
工事名	高砂ポンプ場電気設備更新工事		
工事場所	四日市市 尾上町 地内		
名称	高砂ポンプ場 配線系統図 (5) (撤去)		
縮尺	1/100	設計年月日	令和 年 月
工種		設計者	(株) N J S
事業主	四日市市	図面番号	PC-41

参考図

凡 例	
W	電力計
+	ヒューズ
V	電圧計
W	電流計
W	周波数計
W	電力計
W	力率計
W	電圧試験用端子
W	電流試験用端子
W	電流計切換開閉器
W	電圧計切換開閉器
2E	C型素子保護電線
W	熱動電磁
U	電圧電磁
U	交流不足電圧電磁
I	地絡方向電磁
I	地絡方向電流電磁
I	交流過電流電磁
AVR	自動調整器
VCT	計器用変圧変流器

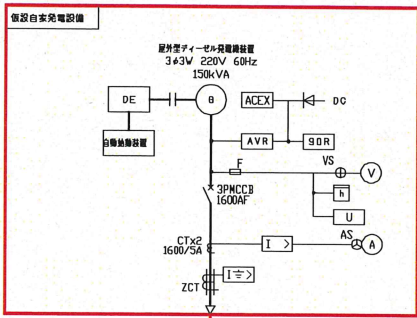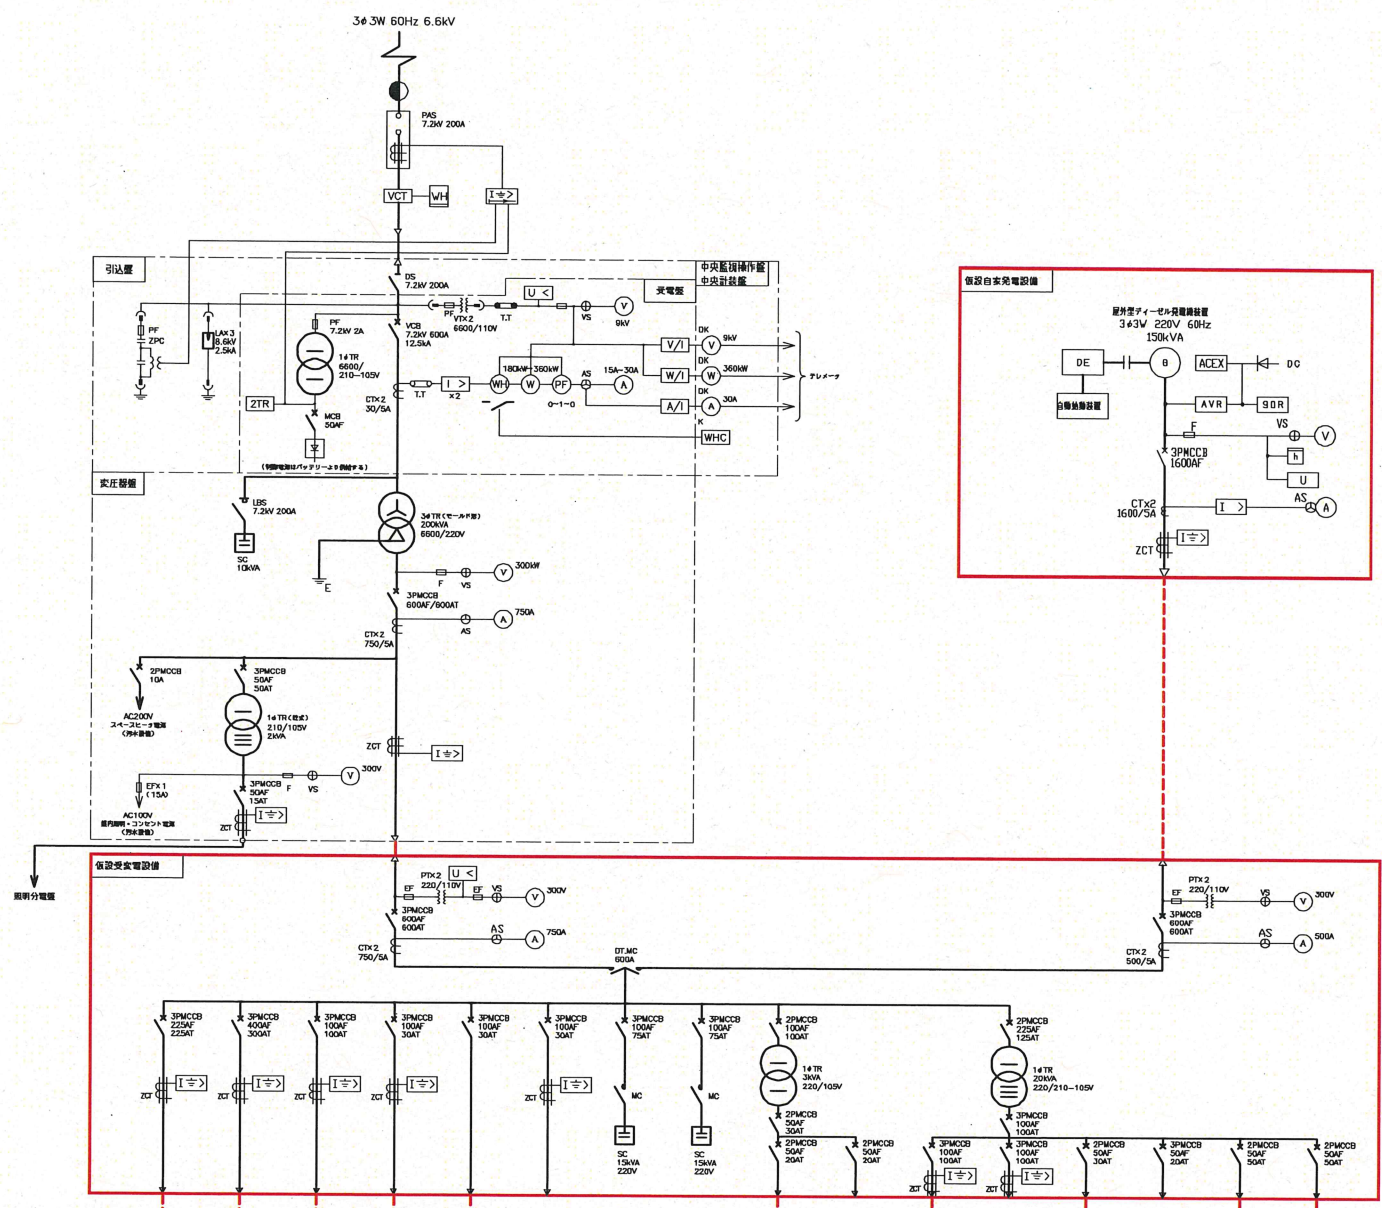

名 称	計測電圧	予 備	計測電流	予 備	計測電流	予 備
既 設	25.4	92.8	7.0	7.5 (kVA)	9.0 (kVA)	—
今 回	—	—	—	—	—	—
全 体	—	—	—	—	—	—
記 号	—	—	—	—	—	—
クォータール	—	—	—	—	—	—
備 考	—	—	—	—	—	—

名 称	計測電流	予 備	計測電流 (1)	計測電流 (2)	インバータ・バイパス	屋内保守電線	水漏灯	除雪機用
既 設	1.0 (kVA)	—	22.375 (kVA)	—	1.5 (kVA)	1.0 (kVA)	1.2	0.8
今 回	—	—	—	—	—	—	—	—
全 体	—	—	—	—	—	—	—	—
記 号	—	—	—	—	—	—	—	—
クォータール	—	—	—	—	—	—	—	—
備 考	—	—	—	—	—	—	—	—

注 記


1. は、仮設を示す。

2. は、将来を示す。

3. 特記なきは、既設を示す。

参考図

事業名	令和6年度 公共下水道事業
工事名	高砂ポンプ場電気設備更新工事
工事場所	四日市市 尾上町 地内
名称	高砂ポンプ場 集線結線図 (仮設)
縮尺	NON
設計年月日	令和 年 月
工種	設計者 (株) NJS
事業主体	四日市市 図面番号 PE-42

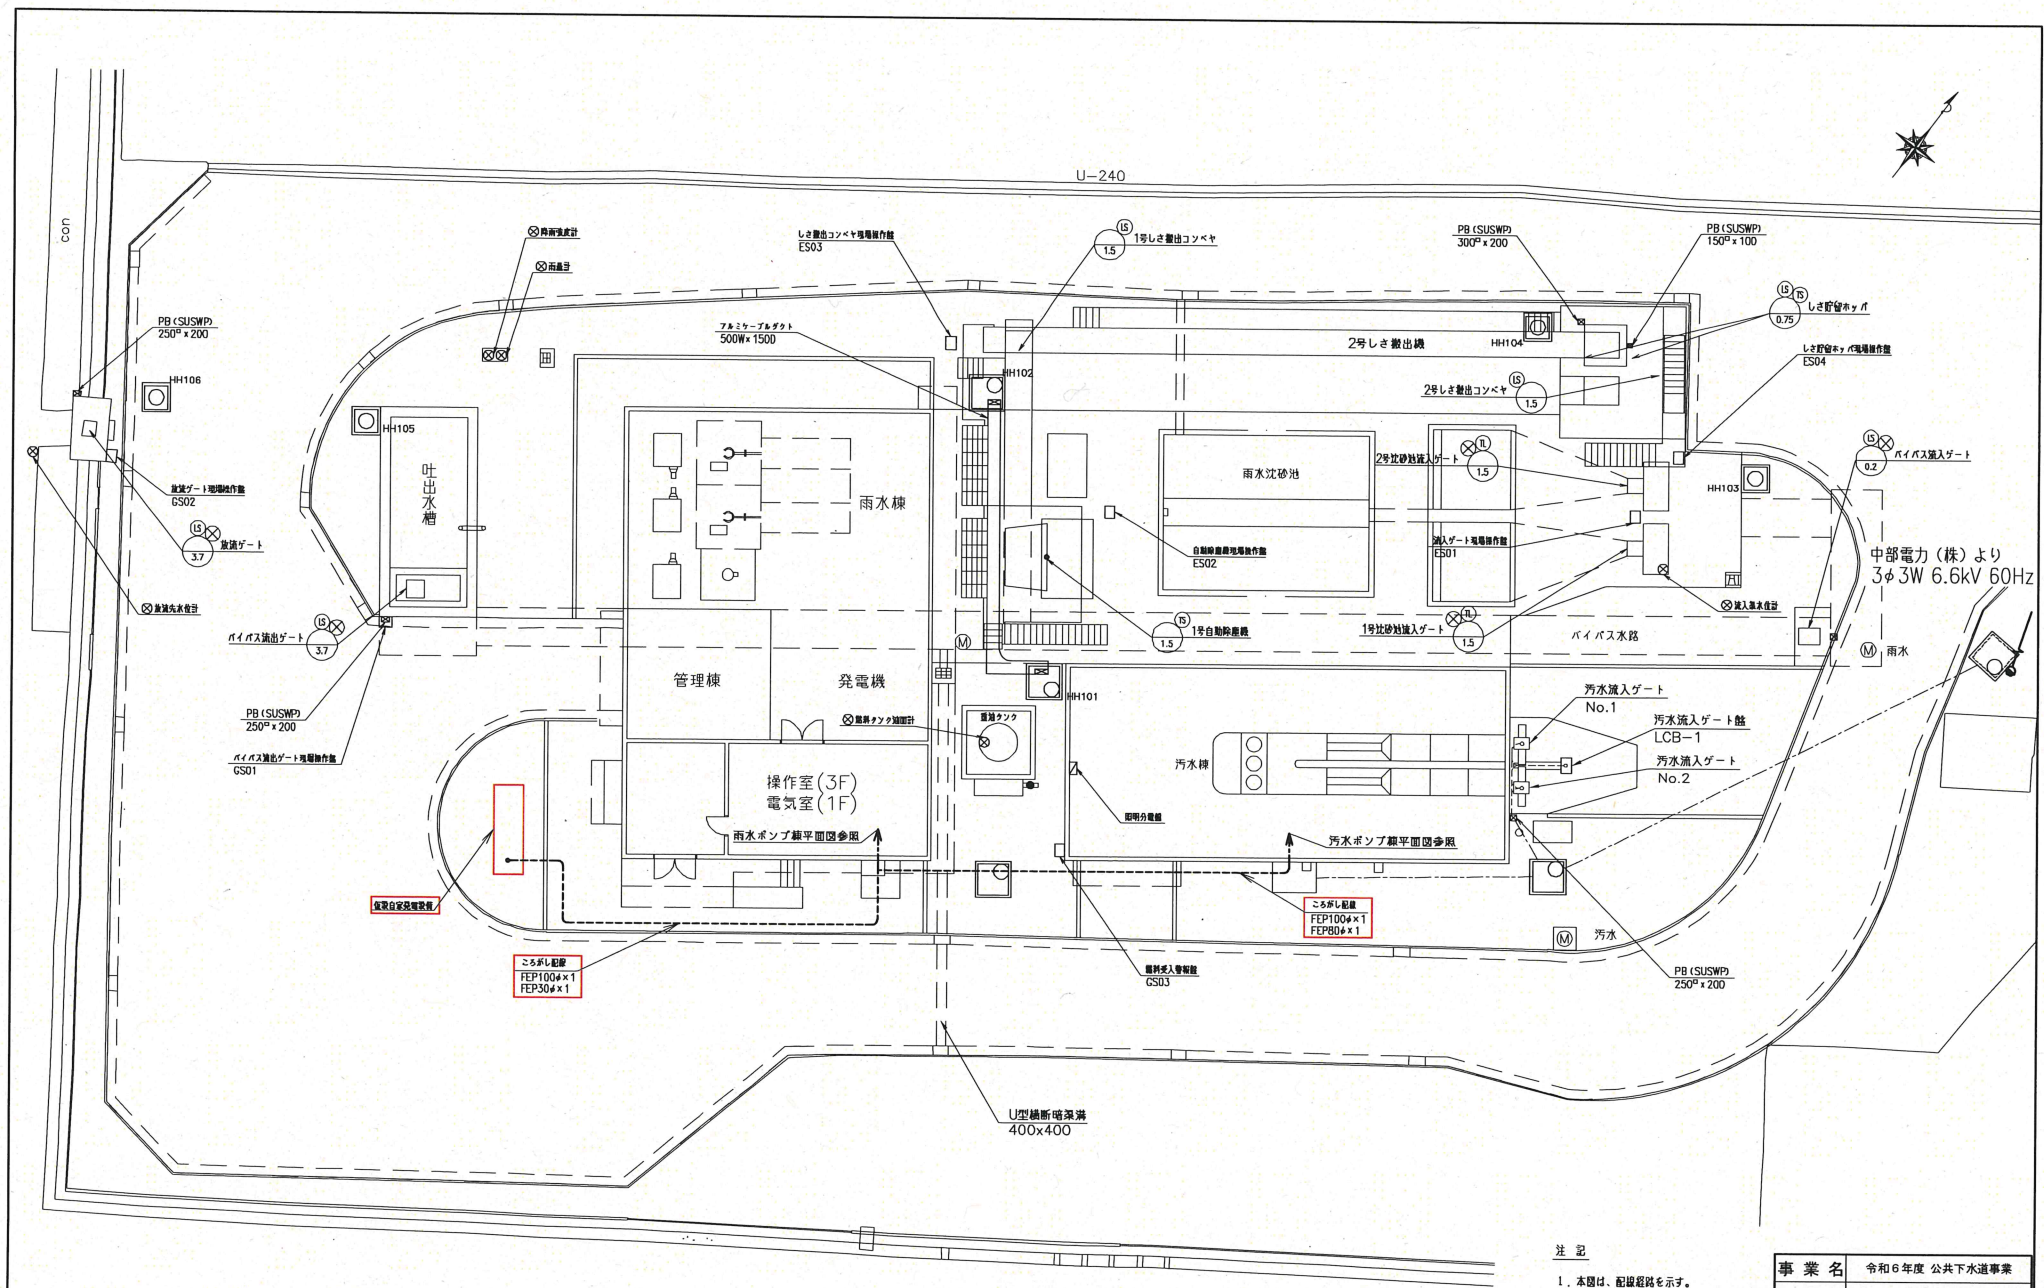

高砂ポンプ場一般平面図


注 記

1. 本図は、配線図を示す。
2. 特記なきは既設を示す。
3. 特記なき配線は下記による。

----- 露出配線
----- 埋設配線
----- ビット・グロウアップ配線

参考図

事業名	令和6年度 公共下水道事業		
工事名	高砂ポンプ場電気設備更新工事		
工事場所	四日市市 尾上町 地内		
名称	高砂ポンプ場内配線図(仮設)		
縮尺	1/100	設計年月日	令和 年 月
工種	設計者	(株) NJS	
事業主体	四日市市	図面番号	PE-43

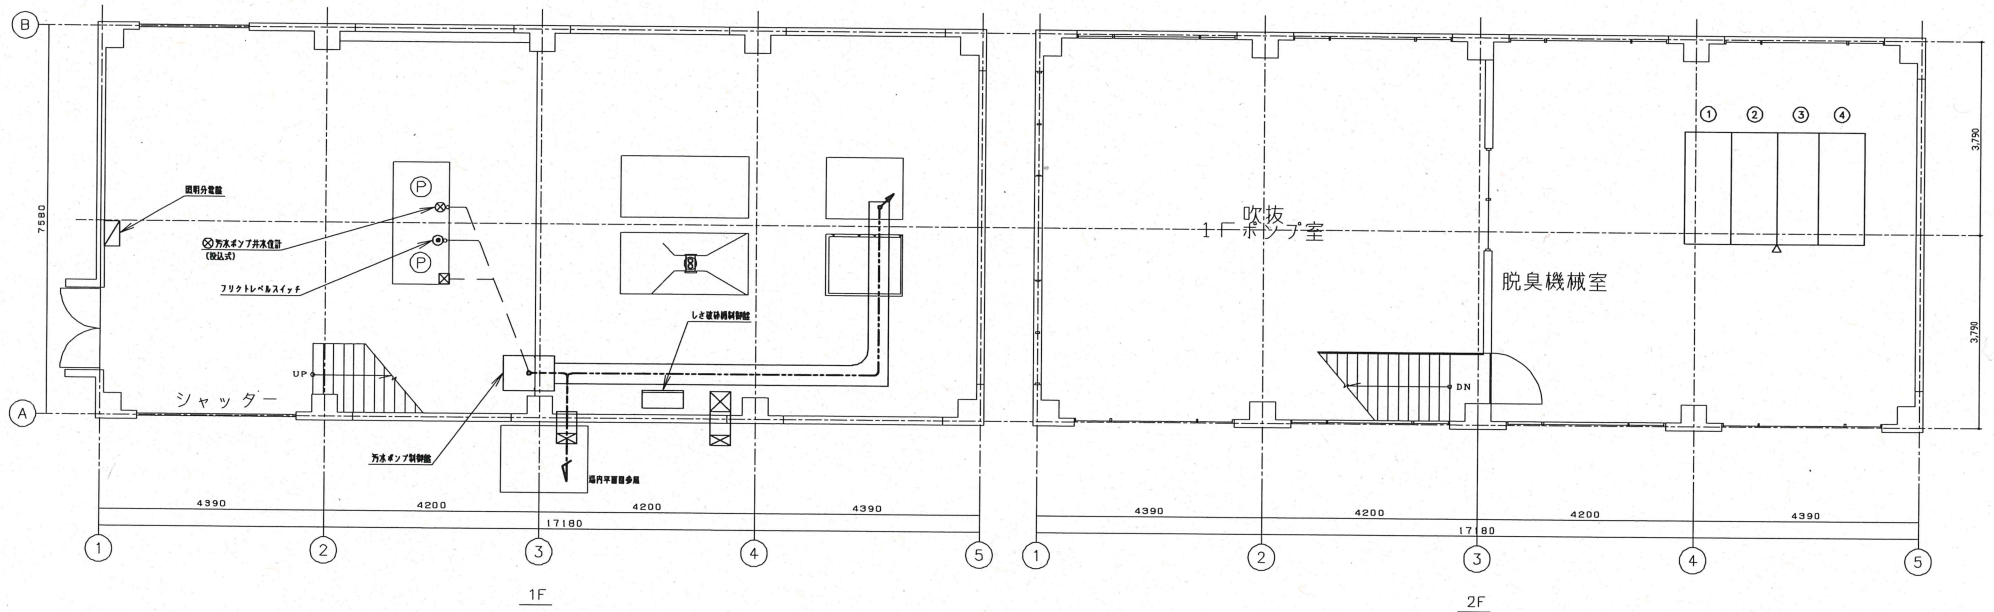

高砂ポンプ場汚水線 平面図 1:50

3階監視室

No.	記号	名称	備考
①	M1	高圧引込線	既設
②	M2	高圧受電盤	*
③	M3	コンデンサ盤	*
④	M4	変圧器盤	*
			*

注 記

1. 本図は、配線経路を示す。
2. 特記なきは既設を示す。
3. 特記なき配線は下記による。

----- 露出配線
----- 埋設配線
----- ビット・ブレードの配線

事業名	令和6年度 公共下水道事業
工事名	高砂ポンプ場電気設備更新工事
工事場所	四日市市 尾上町 地内
名称	高砂ポンプ場 汚水線配線図 (仮設)
縮尺	1/50
設計年月日	令和 年 月
工種	設計者 (株) NJS
事業主	四日市市 図面番号 PE-45

参考図