


 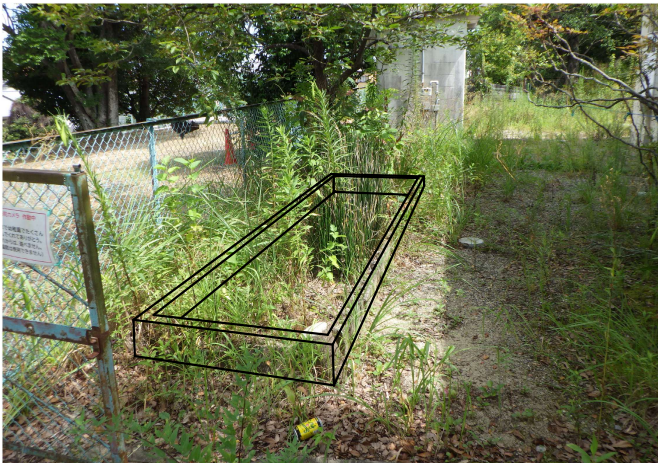
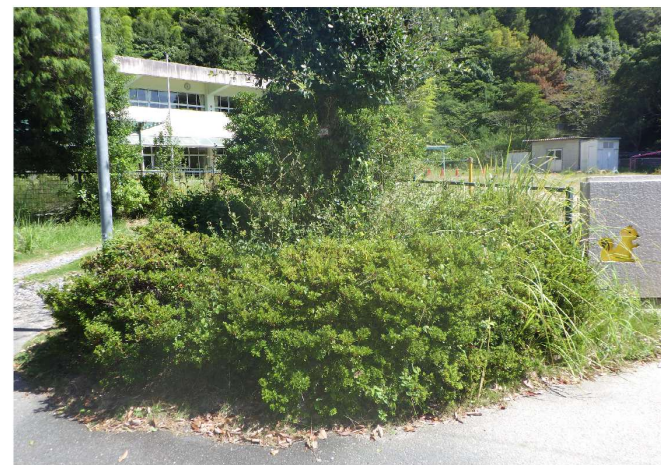


⑰	正門	図面添付	⑱	鉄棒(スチール製)	L=5300 H=1500	⑲	花壇(レンガ)	W=3100 D=1500 H=200	⑳	倉庫№3(スチール製)	W=2200 D=1800 H=2000																		
			 R C 基礎: 450×450×400程度 4ヵ所						 基礎: 土間コンクリート W=2300 D=1900 H=150 程度																				
㉑	倉庫№5(スチール製)	W=2200 D=1400 H=2300	㉒	砂場+日よけ上屋	W=7000 D=3500 H=2500(スチール製)	㉓	遊具 椅子(FRP製)	L=1300 H=250	㉔	城の複合遊具(FRP製)	W=3000 D=1300 H=1600 椅子 W=450 D=300 H=350																		
 基礎: 土間コンクリート W=2300 D=1500 H=150 程度				手足洗い場	図面添付																								
㉕	花壇(レンガ)	W=2600 D=1900 H=200	㉖	花壇(レンガ)	W=3600 D=900 H=200 2ヵ所	㉗	旗掲揚ポール	アルミ製 H=10m程度	㉘	花壇	2000Φ コンクリート テストピース																		
							国旗台 基礎	図面添付																					
㉙	掲示板(アルミ製)	L=1300 H=1400	㉚	花壇(CB製)	W=5000 D=1000 H=200	㉛	プロパン庫	図面添付	㉜	水道メーターBOX(コンクリート+鉄蓋)	W=1500 D=850 H=950																		
																													
 団設計 〒510-0805 四日市市東阿倉川820-1 TEL (059) 334-3525 FAX (059) 334-3526 1級建築士事務所登録 第1-2376号 1級建築士登録167166号 南 川 功 <table><tr><td>承認</td><td>設計</td><td>縮尺</td><td>工事名称</td><td>旧川島幼稚園解体工事</td><td rowspan="3">K-30</td></tr><tr><td></td><td></td><td>製作年月日</td><td>2025. 08</td><td>図面名称</td><td>外部解体撤去図 №2</td></tr><tr><td></td><td></td><td></td><td></td><td></td><td>30/49</td></tr></table>												承認	設計	縮尺	工事名称	旧川島幼稚園解体工事	K-30			製作年月日	2025. 08	図面名称	外部解体撤去図 №2						30/49
承認	設計	縮尺	工事名称	旧川島幼稚園解体工事	K-30																								
		製作年月日	2025. 08	図面名称		外部解体撤去図 №2																							
						30/49																							


③③	雨水浸透槽(コンクリート＋鉄板)	W=1800 D=1000 H=1000 (2カ所)	③④	ゴミ置き場(CB)＋土間	W=2000 D=1700 H=1200						
			 基礎: 土間コンクリート 3200×2900								
③⑤	石碑№1(石造)	台輪 W=4500 D=4500 H=450	③⑥	石碑№2(石造)	台輪 W=1800 D=1800 H=450	③⑦	石像(石造)	台輪 W=2600 D=2300 H=150	③⑧	洗い場(コンクリート製)	W=1200 D=1000 H=250
		台 W=2700 D=1800 H=1500			台 W=1200 D=800 H=500			台 W=1700 D=1400 H=1500			
						 ・石像 H=1500					
③⑨	植込(クスレ石積)	Φ=3000 H=300	④①	円形花壇	Φ=1000 H=150	④②	C B 積み花壇	W=4000 D=4000 程度	④③	伐採木	
※周囲の植込みは全て伐根撤去とする。 											

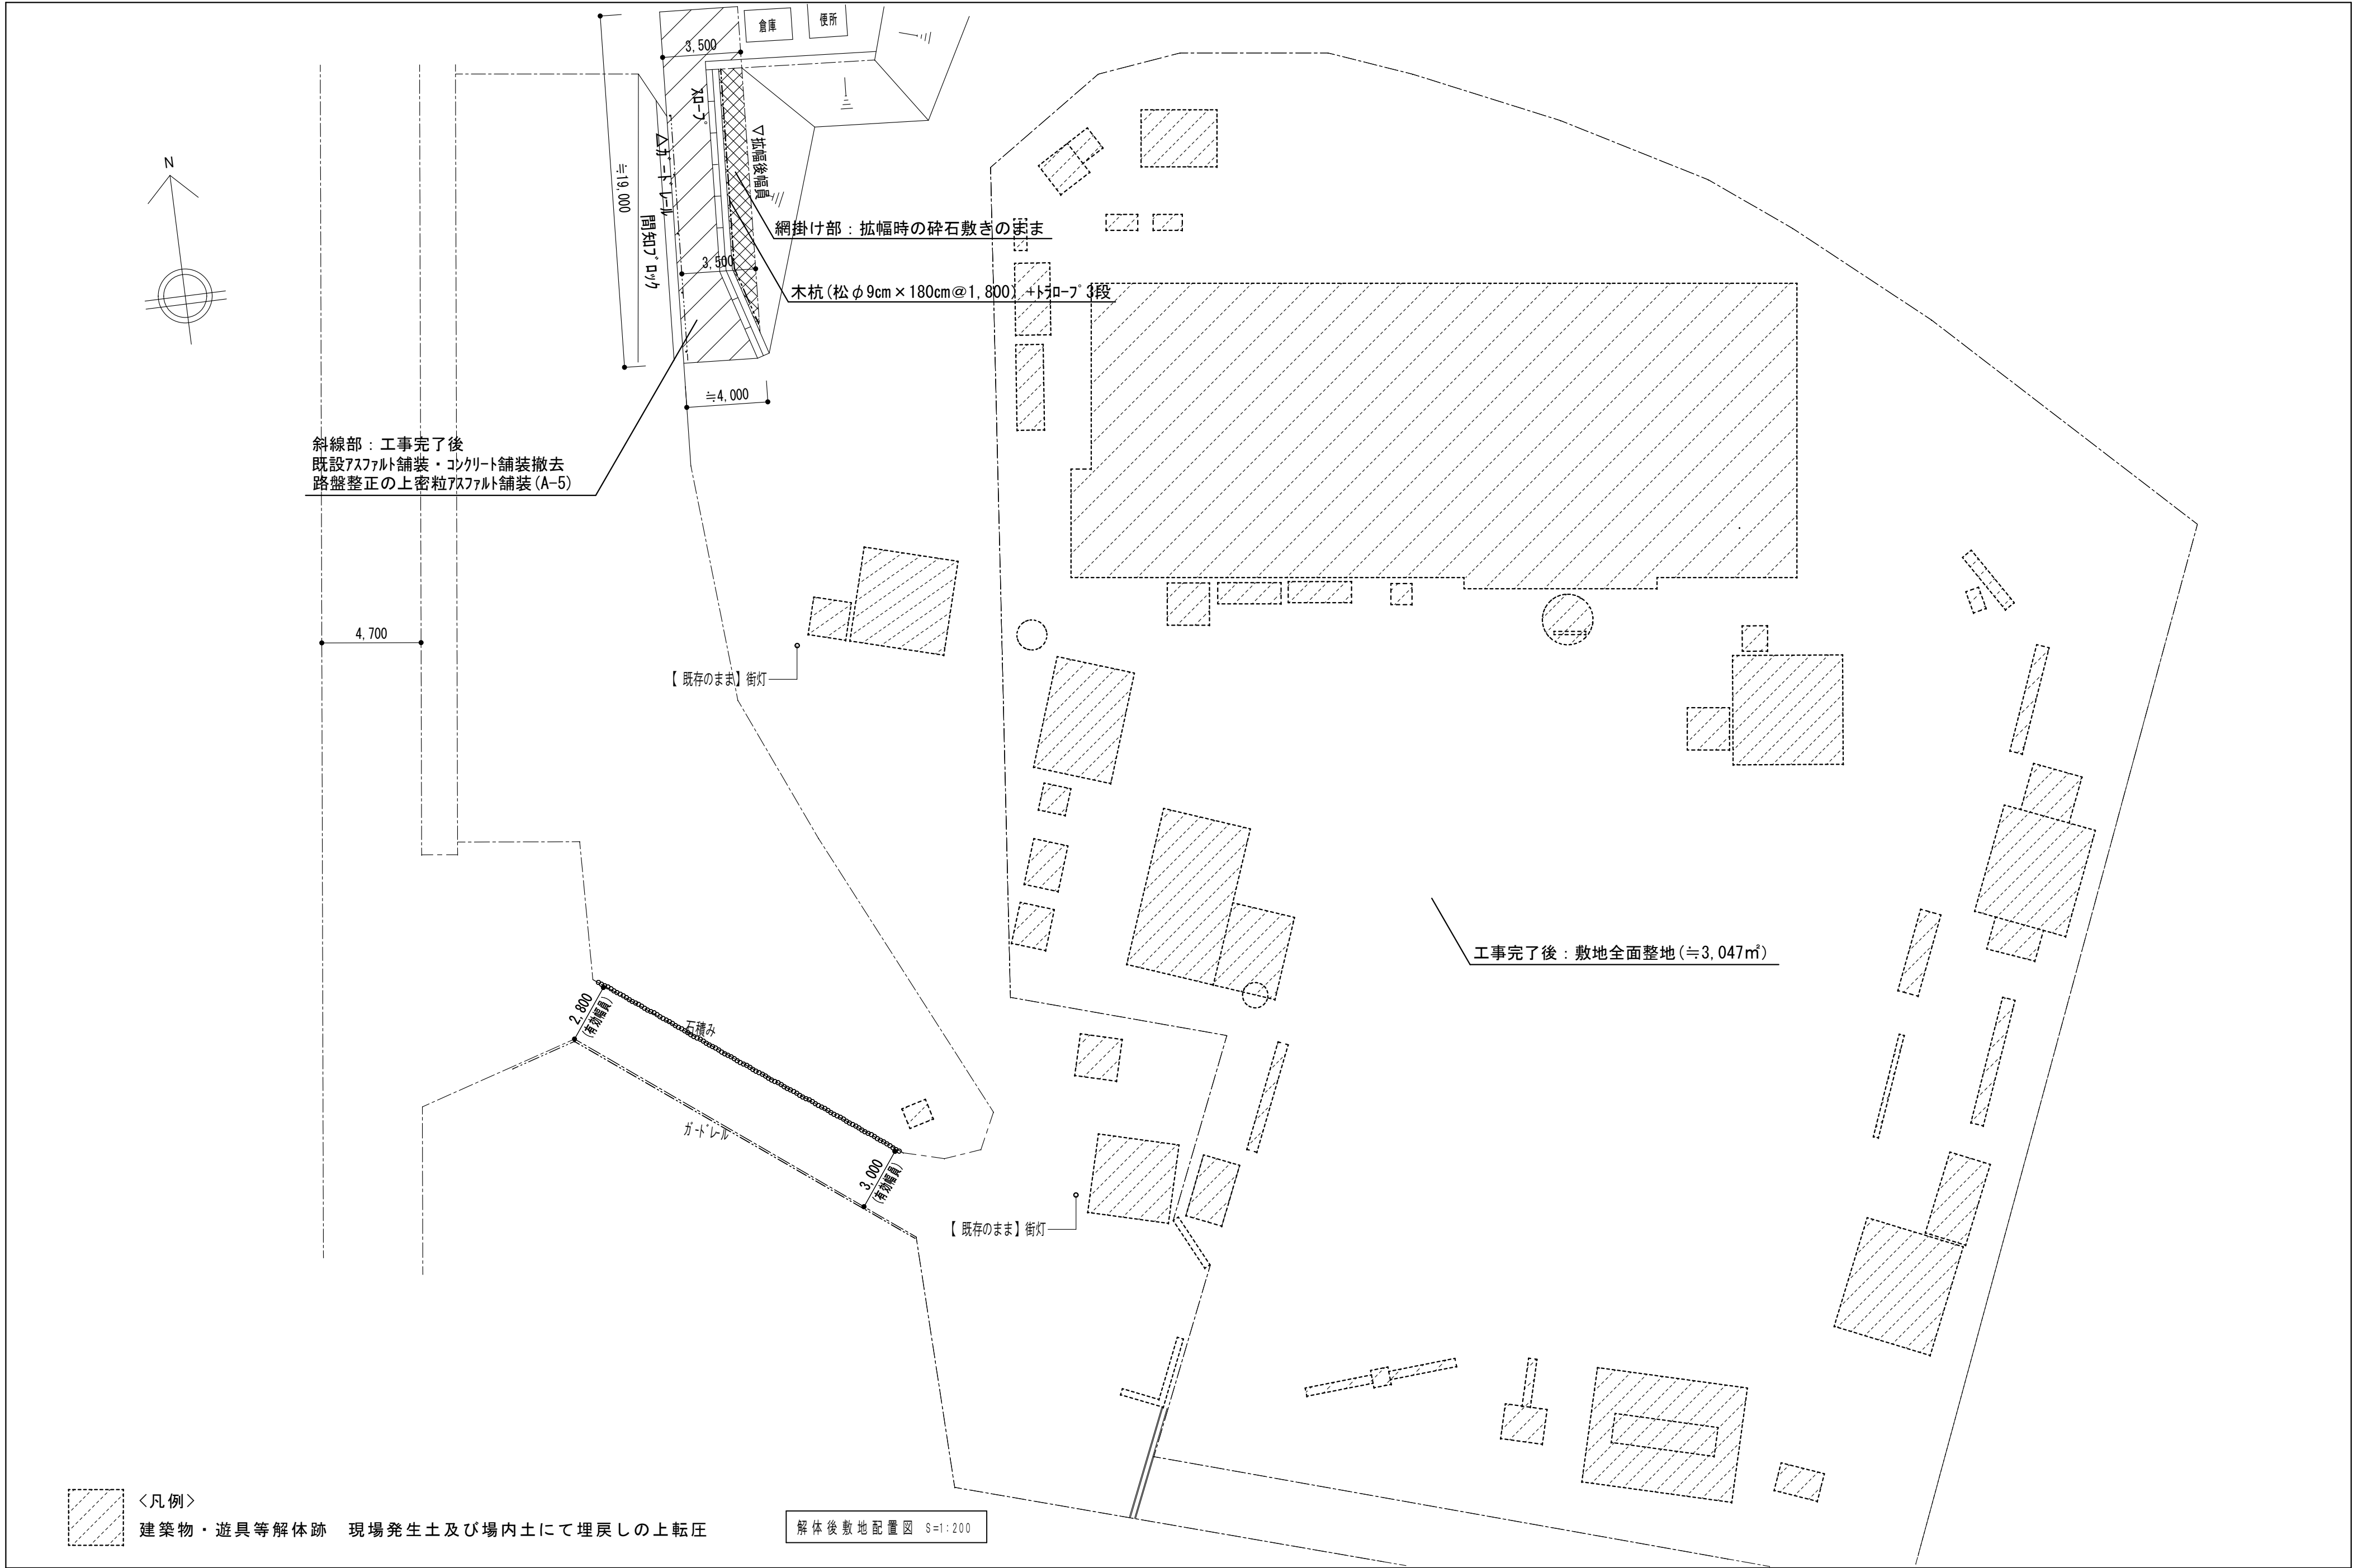



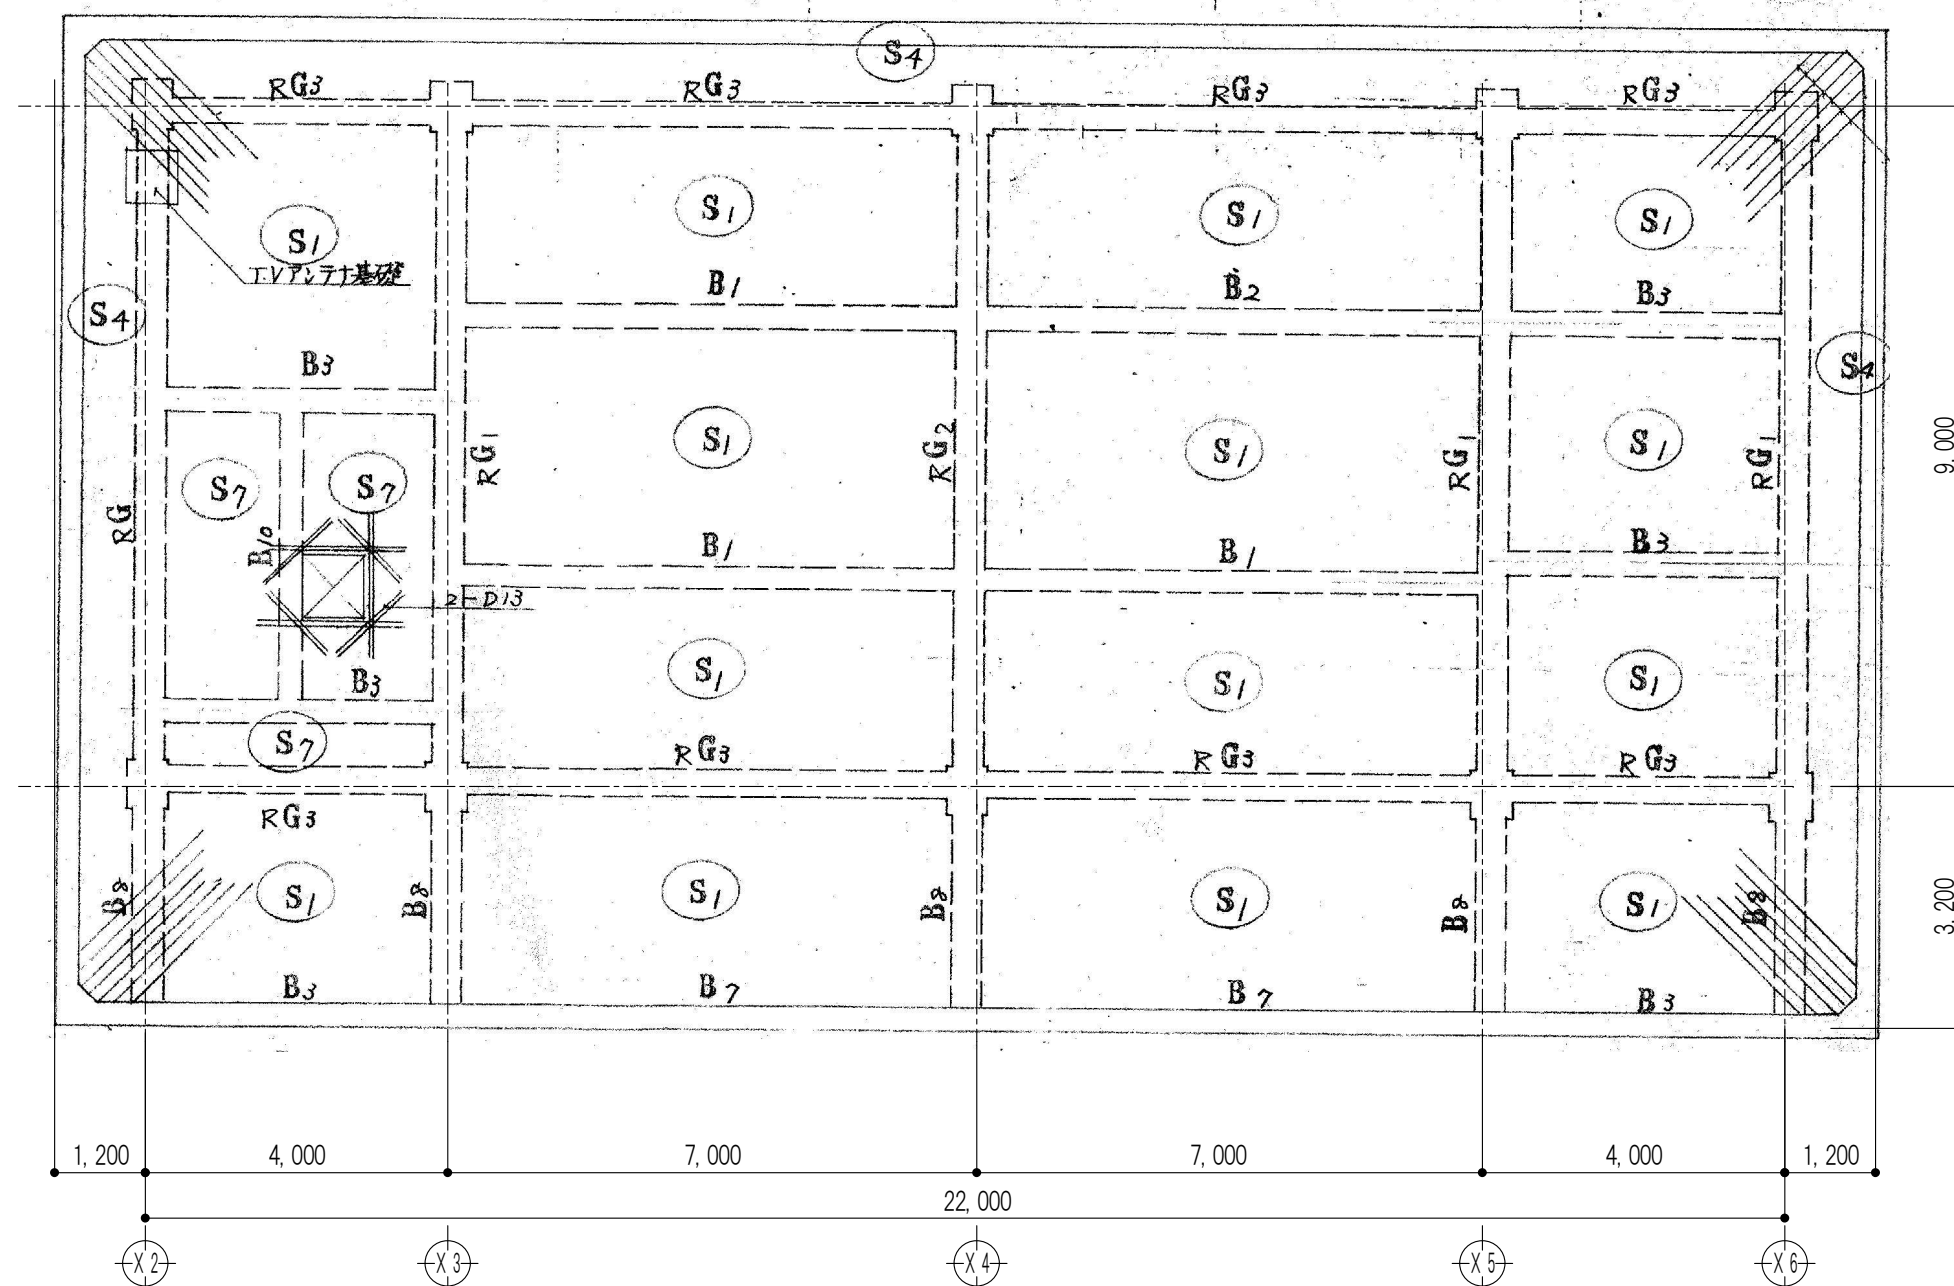

R階 梁伏図 S=1: 100

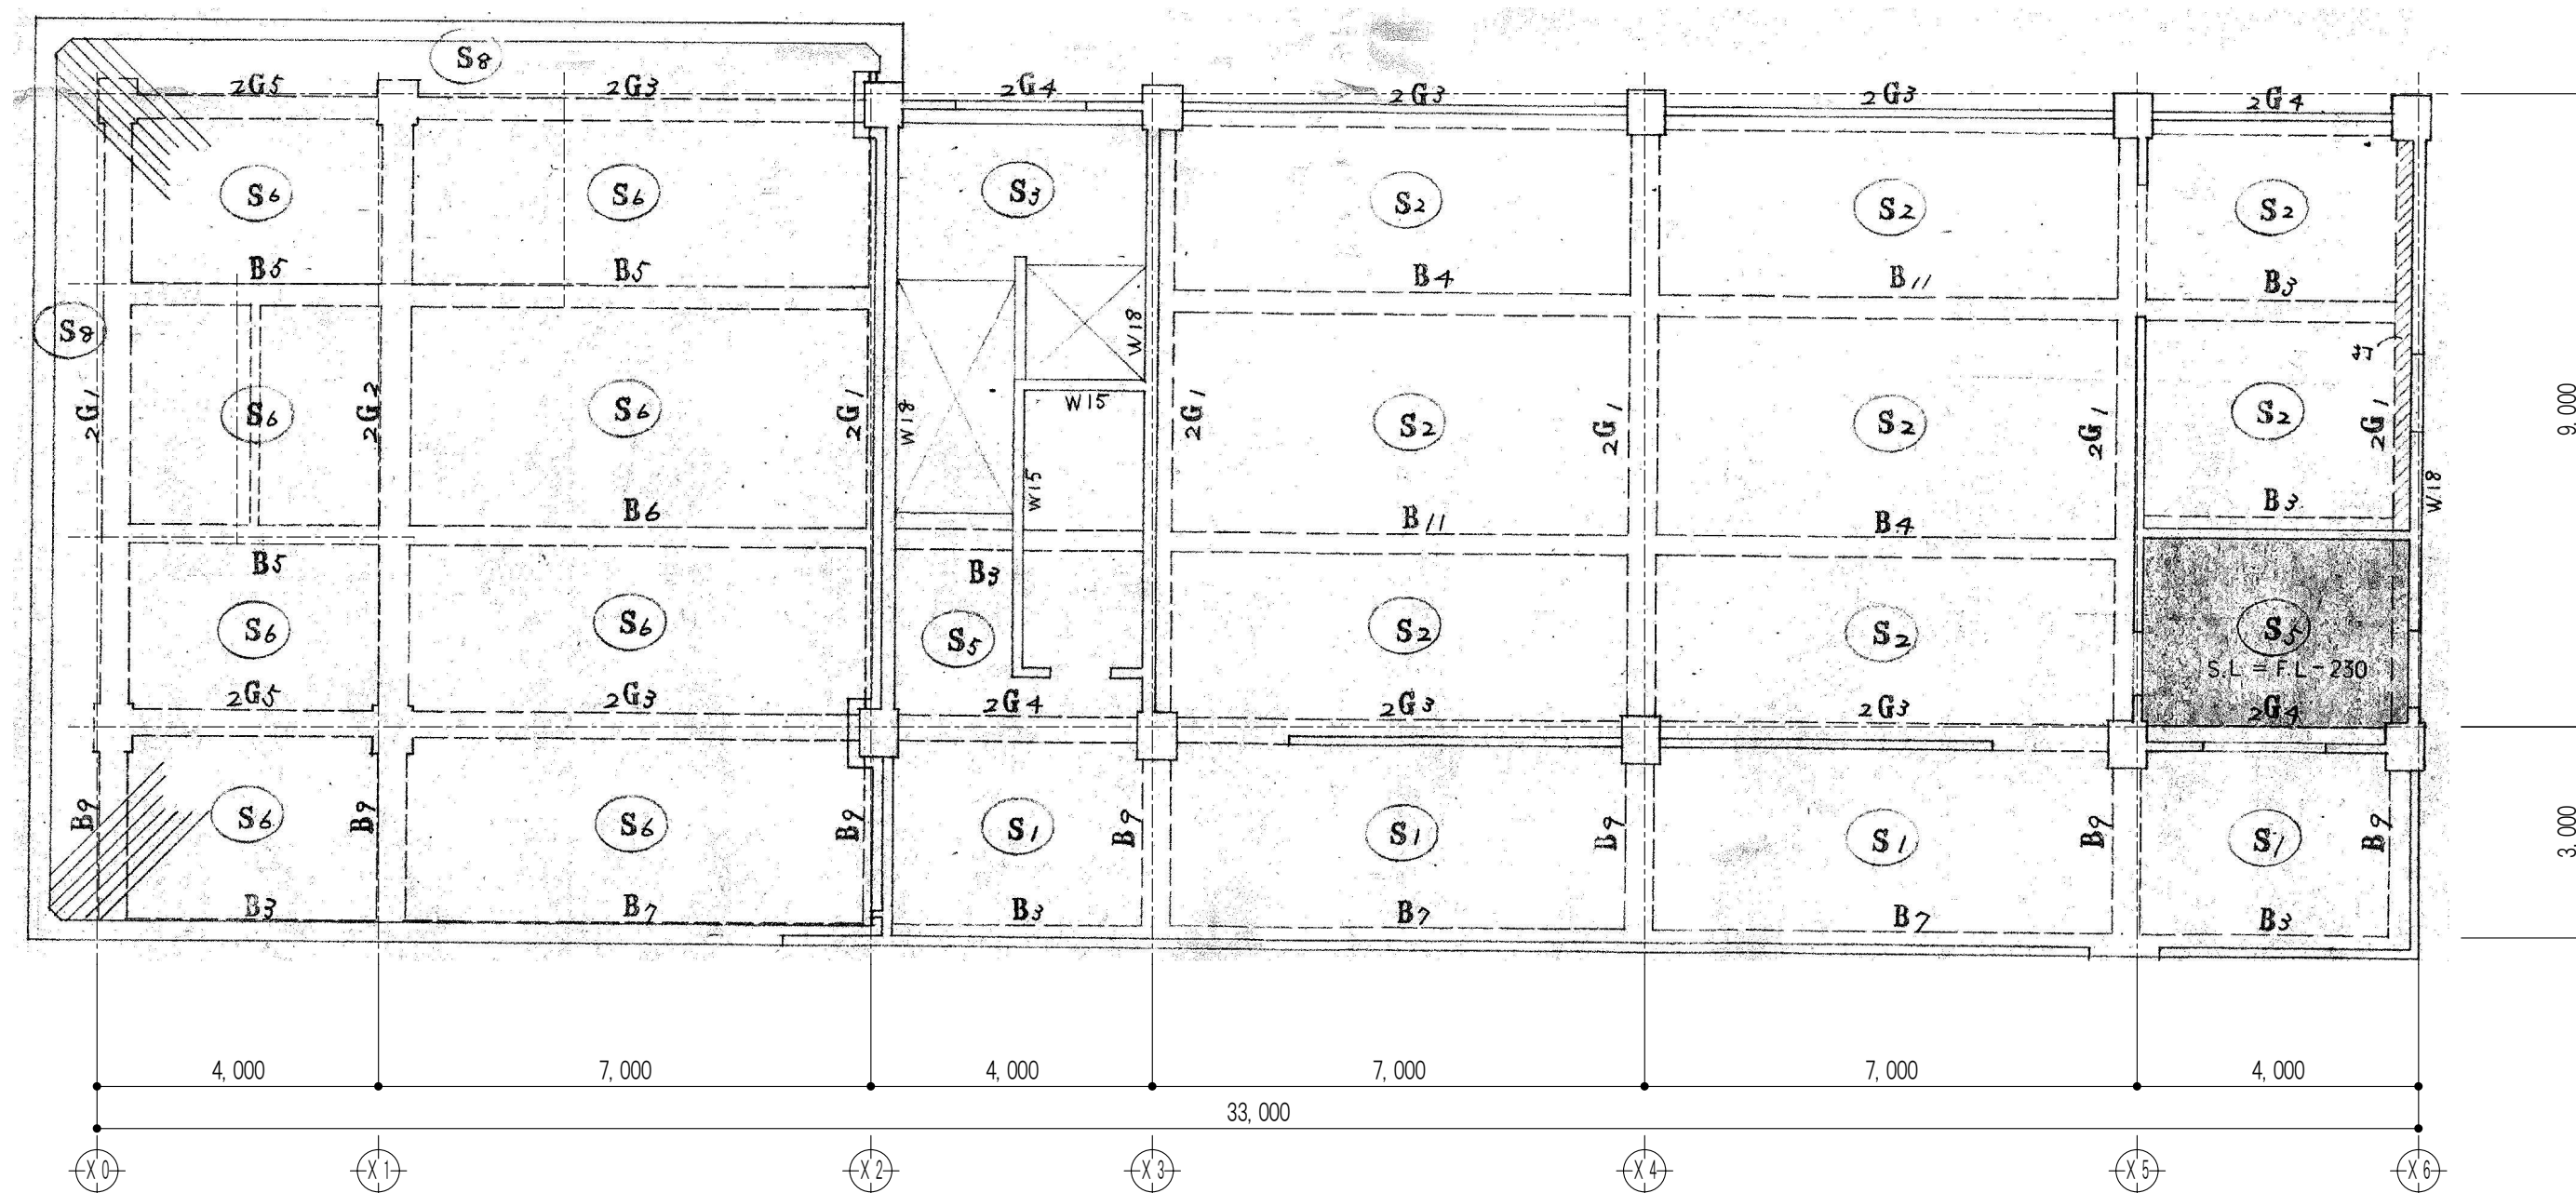


2階 梁伏図 S=1: 100

[illegible]

符 号		B1			B2			B3			B4		
b x D		300 x 600			300 x 600			300 x 600			300 x 600		
位置		外 端	中 央	内 端	端 部	中 央	端 部	中 央	外 端	中 央	内 端		
形状													
主 筋	上	3-D19	2-D19	3-D19, 2-D16	3-D19, 2-D16	2-D19	3-D19	2-D19	3-D19	3-D19	5-D19		
	下	2-D19	3-D19	3-D19, 2-D16	3-D19, 2-D16	3-D19	2-D19	3-D19	2-D19	5-D19	5-D19		
S T P		□-D10@200			□-D10@200			□-D10@200			□-D10@200		
腹 筋		2-D10			2-D10			2-D10			2-D10		
符 号		B5			B6			B7			B8		
b x D		350 x 650			350 x 650			300 x 600			400 x 600	400 x 1,000	
位置		外 端	中 央	内 端	端 部	中 央	端 部	中 央	外 端	中 央	内 端		
形状													
主 筋	上	3-D22	3-D22	6-D22	5-D22	3-D22	3-D19, 2-D16	2-D19	4-D25	7-D25			
	下	2-D22	5-D22	6-D22	3-D22	5-D22	3-D19	3-D19	4-D25	6-D25			
S T P		□-D10@150			□-D10@150			□-D10@200			□-D13@200		
腹 筋		2-D10			2-D10			2-D10			2-D10	4-D10	
符 号		B9			B10			B11					
b x D		400 x 600	400 x 1,000	250 x 400	300 x 600								
位置		先 端	基 端	全 断 面	端 部	中 央							
形状													
主 筋	上	4-D25	7-D25	2-D19	5-D19	2-D19							
	下	4-D25	4-D25	2-D19	5-D19	3-D19							
S T P		□-D13@200			□-D10@200								
腹 筋		2-D10	4-D10		2-D10								
注 意 事 項		1. 巾止钢筋 D10 --- 変 600 2. 片持梁基礎ト、钢筋は 3/4 x 1.5 d 巾止で可。											






符 号		W12			W15			W18			W20			CB10			CB15			W18a		
形状																						
主 筋		D10@200			D10@250 片持			D10@200 片持			D13@150 片持			D10@400			D13@200 片持			D10@200 片持		
補 筋	a	開口部 aW 及 H 寸法加			1-D13 (1-D16)			1-D13 (1-D16)			2-D13 (2-D16)			2-D13 (2-D16)								
	b	100 以上の場合 1			1-D13 (1-D16)			1-D13 (1-D16)			2-D13 (2-D16)			2-D13 (2-D16)								
	c	() 内 の配筋 寸法			1-D13			1-D13			2-D13 (1-D16)			2-D13 (1-D16)								



床版配筋リスト												主筋方向				配筋方向				備考
符号	断面	支持状態	上層	下層	X1	X2	X3	Y1	Y2	Y3										
S1	120	四辺固定	上	下	D10 D13 交互@200	D10 @400	D10 @250	D10 @200	D10 @400	D10 @250										
S2	120	四辺固定	上	下	D10 D13 交互@200	D10 D13 交互@200	D10 @250	D10 @200	D10 @400	D10 @250										
S3	150	三辺固定	上	下	D10, D13 交互@200			D10 D13 交互@200												
S4	150	桁出し	上	下	D13 @150			D10 @250												
S5	120	四辺固定	上	下	D10, D13 交互@200			D10 D13 交互@250												
S6	120	四辺固定	上	下	D10 D13 交互@100			D10 D13 交互@150												
S7	120	四辺固定	上	下	D10 D13 交互@200			D10 @250												
S8	150	桁出し	上	下	D13 @100			D10 @200												

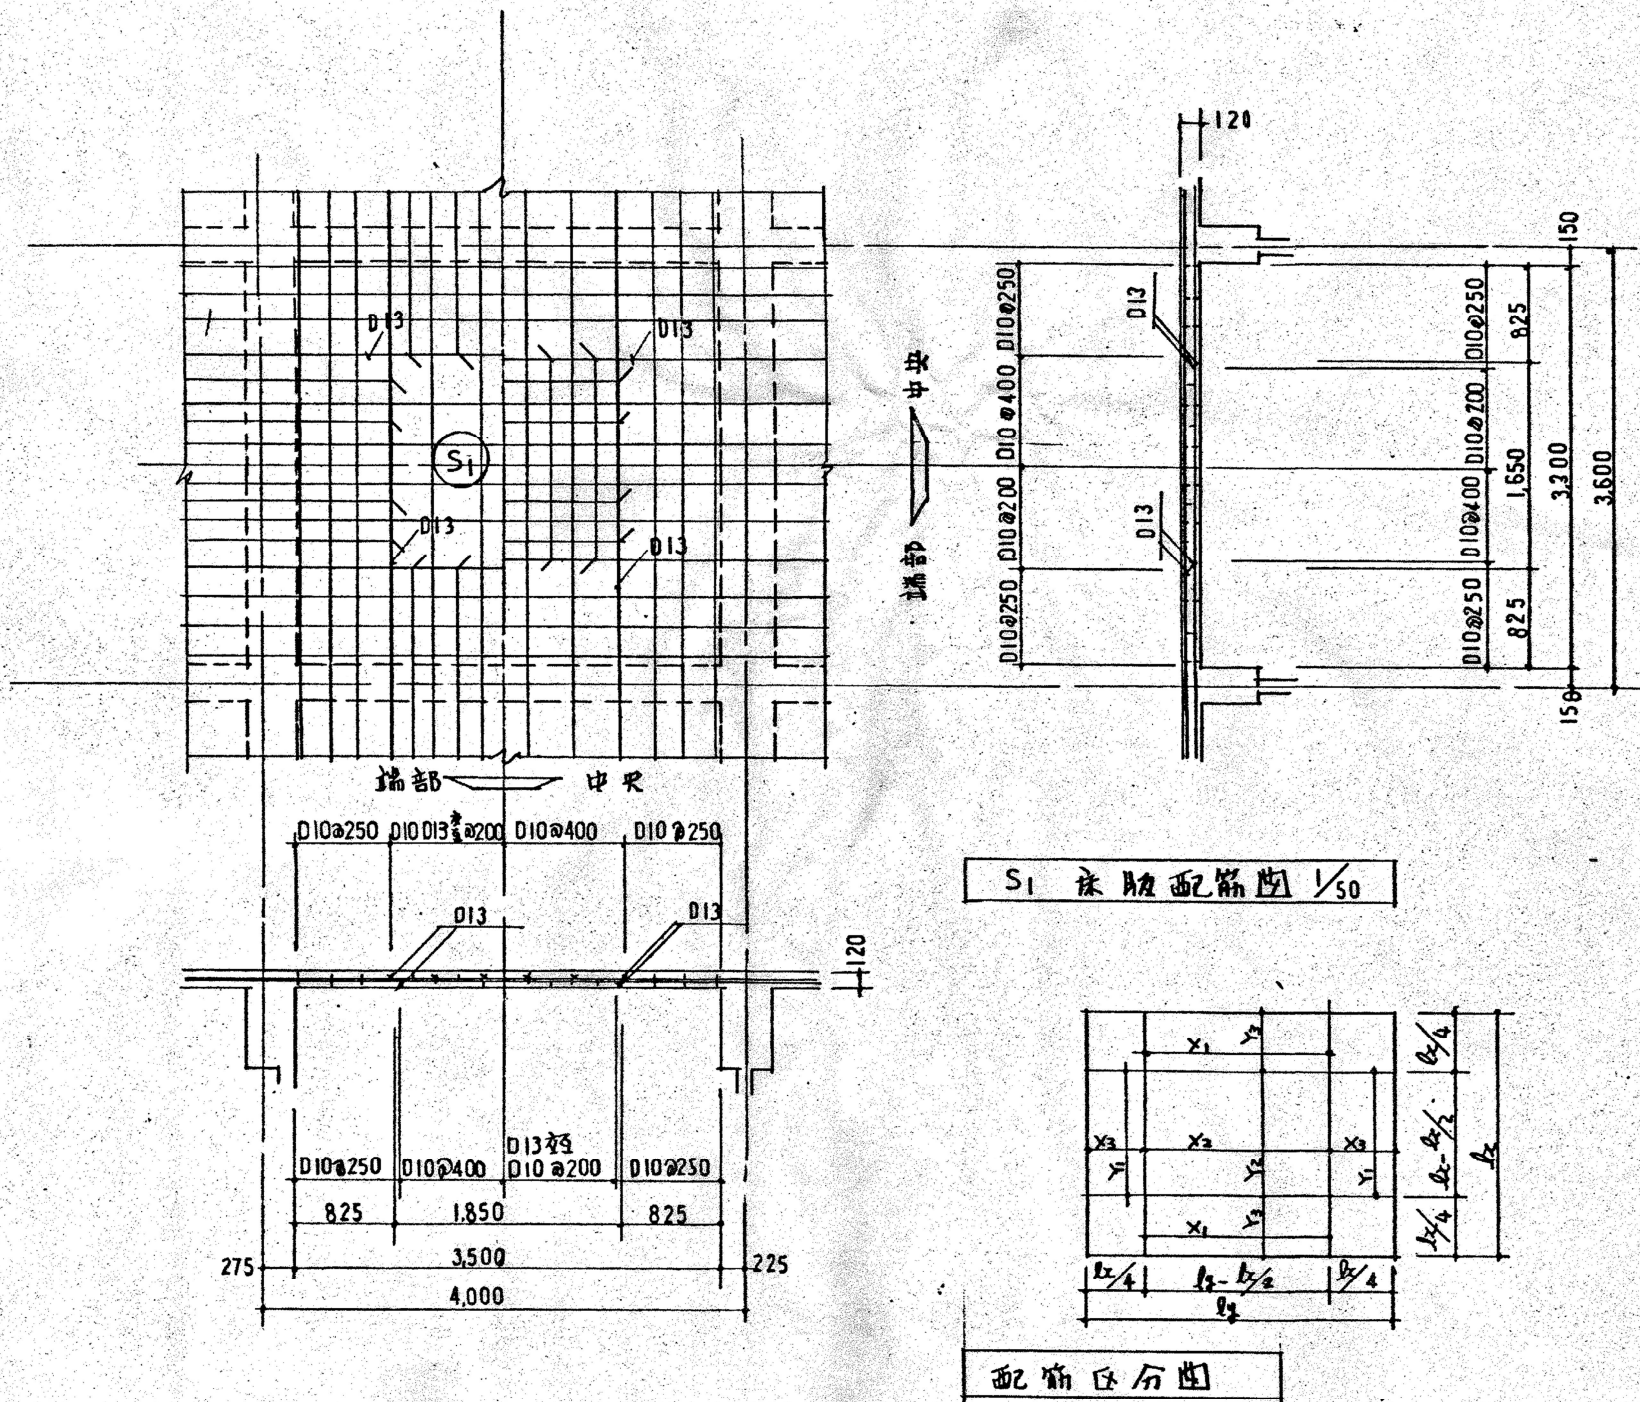

共通事項

- ・柱深部、壁深部は断面比20%以上配筋する。
- ・階梁受壁は配筋は全断面に外側に配筋する。

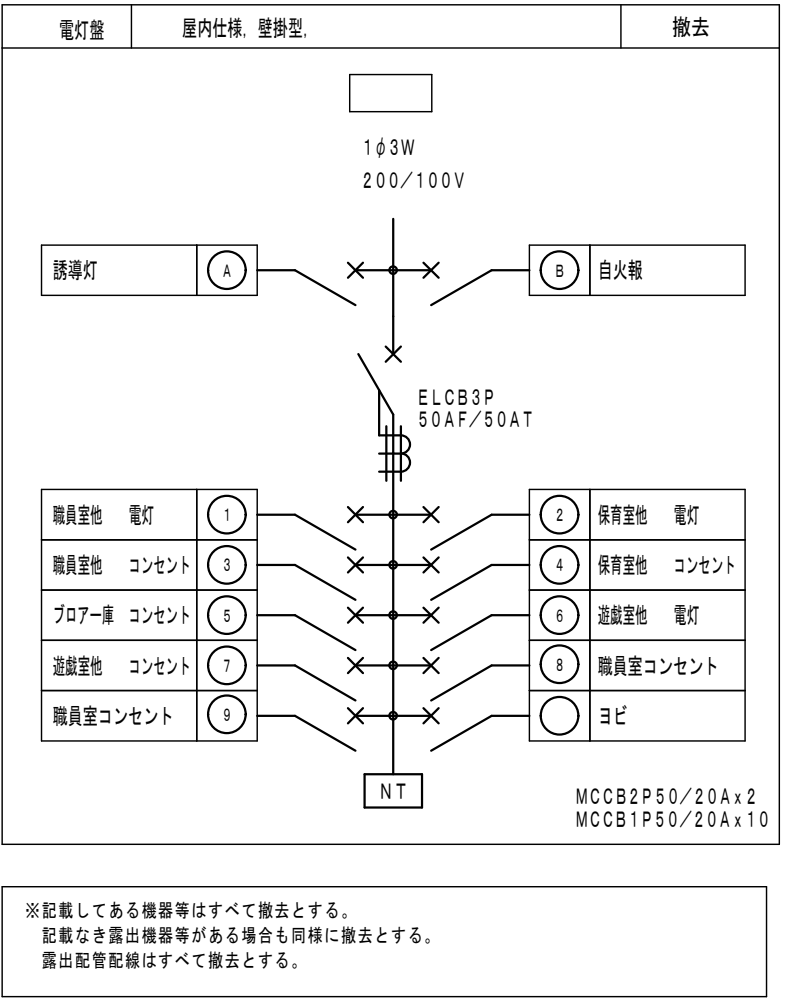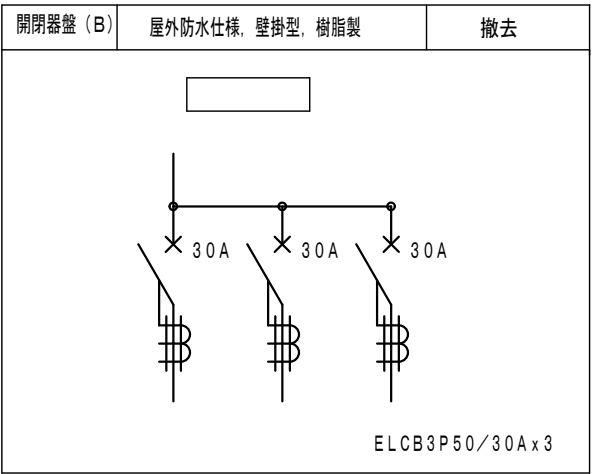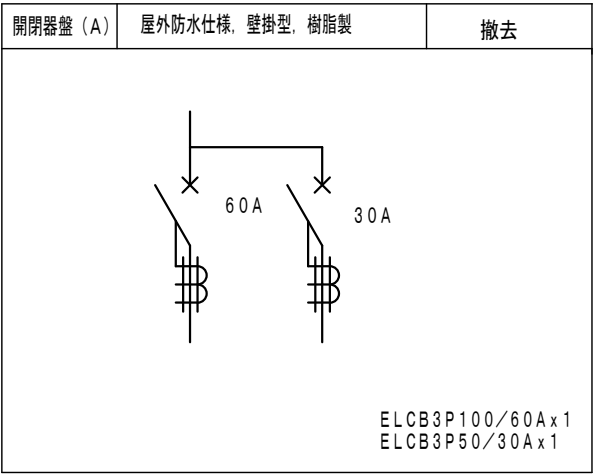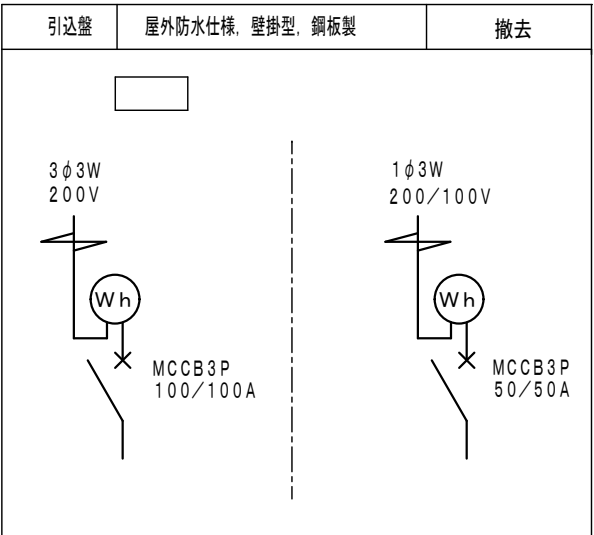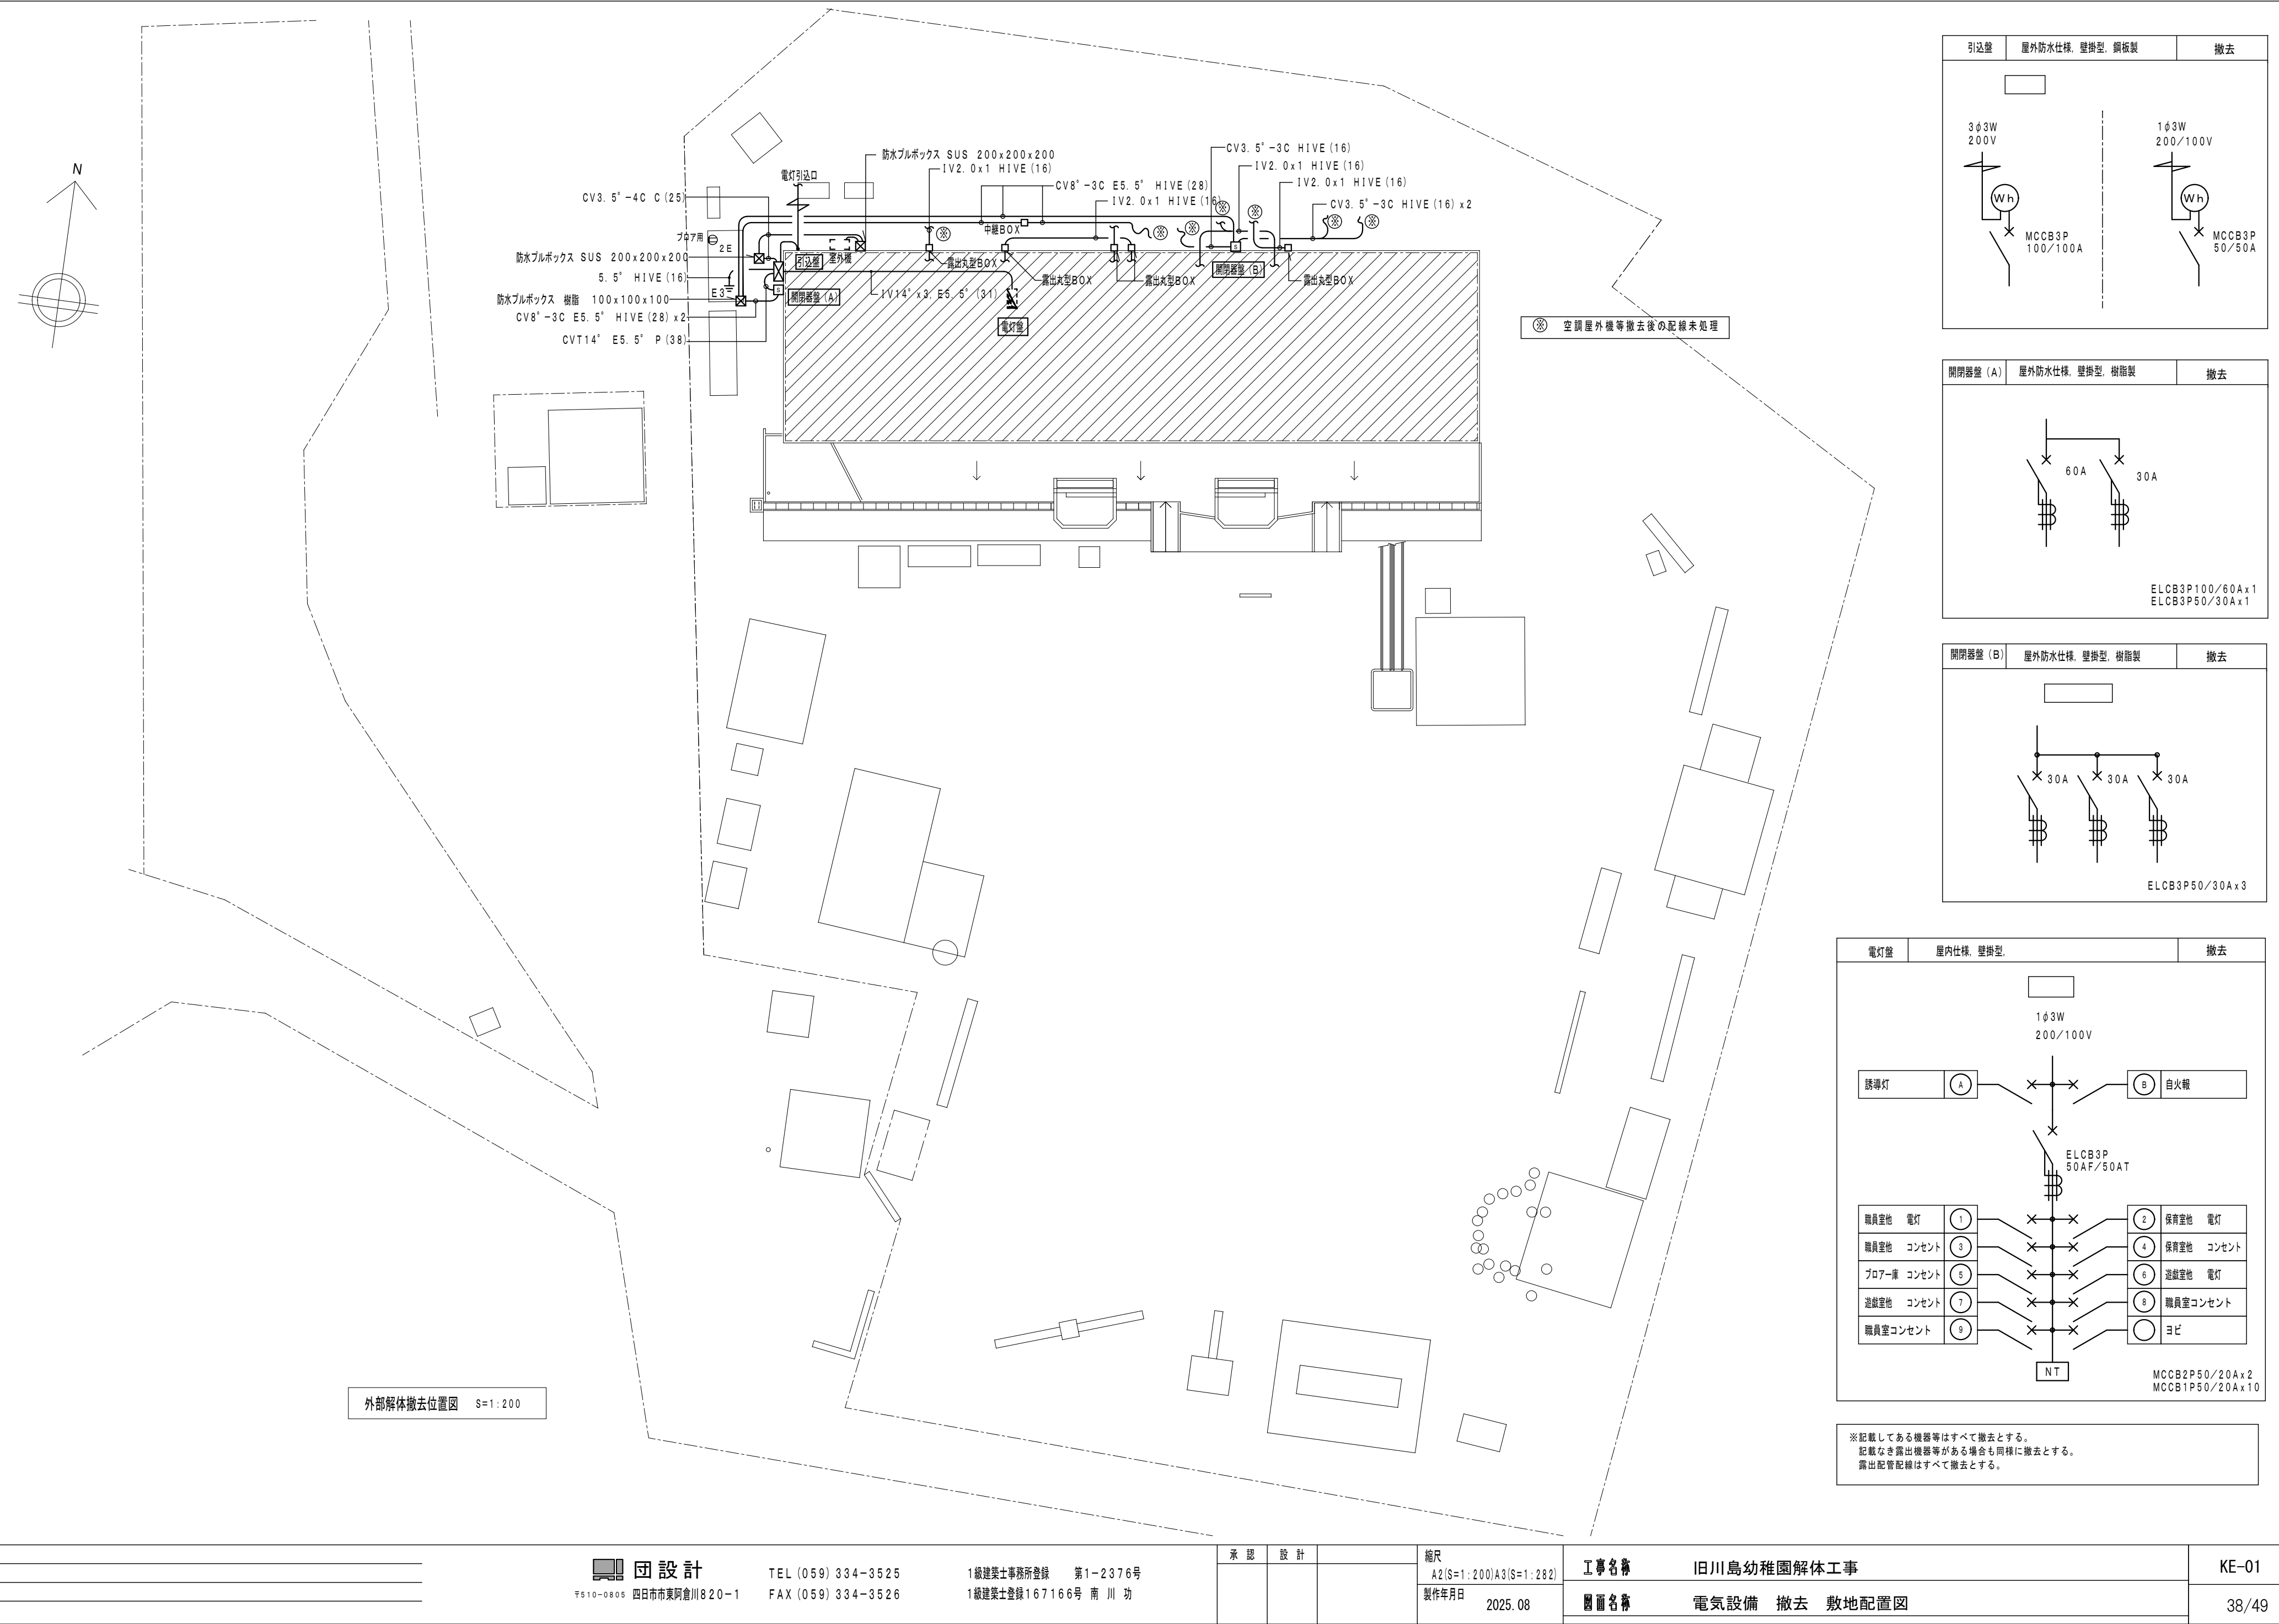


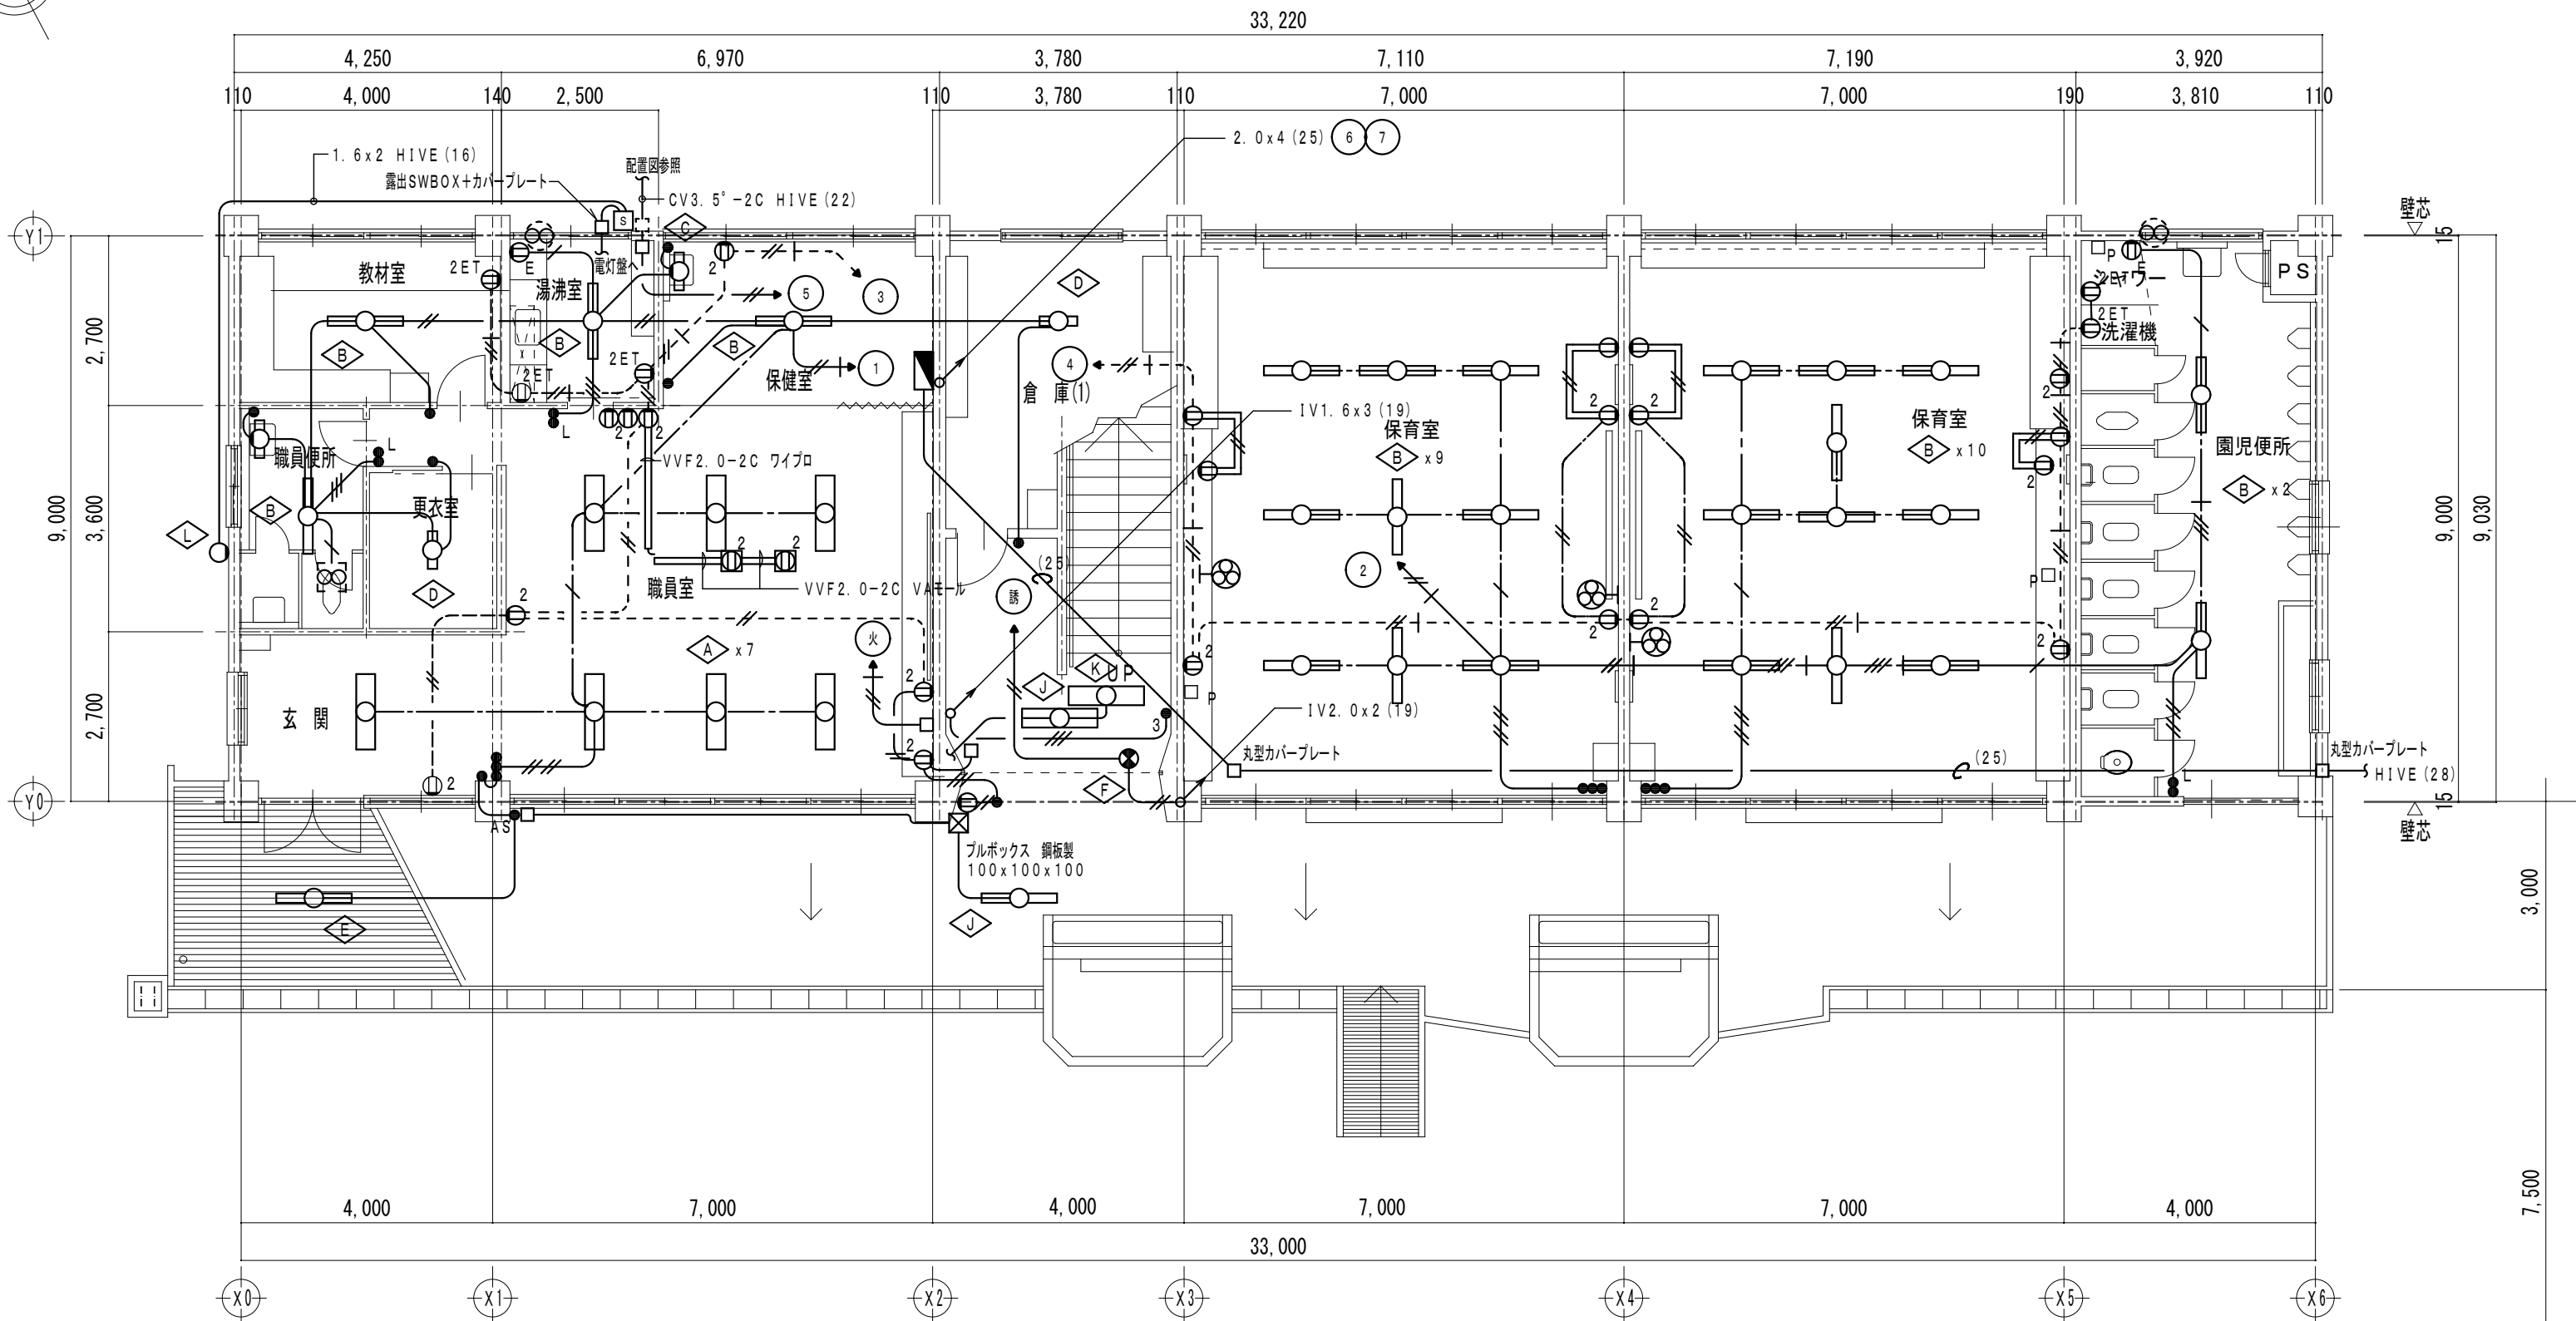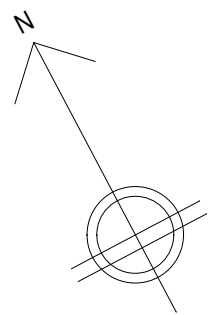



1階 平面図 S=1:100

撤去照明器具表

記号	仕様	型番
A	FL40Wx2 V型高力率ラピッドスタート	FSS4-402
B	FL40Wx1 V型高力率ラピッドスタート	FSS4-401
C	FL10Wx1 プラケット	FBC2-101
D	FL20Wx1 逆富士型	FSS4-201
E	FL40Wx1	FBC2-401
F	避難口誘導灯 片面	SH1-FSF10-201
G	避難口誘導灯 両面	SH1-FSF11-201
H	廊下通路誘導灯 埋込	ST1-FBC10-101
I	投光器 ハロゲン	
J	FL40Wx2 逆富士型	
K	FL40Wx2 バイブ吊	
L	防犯灯 防雨型	

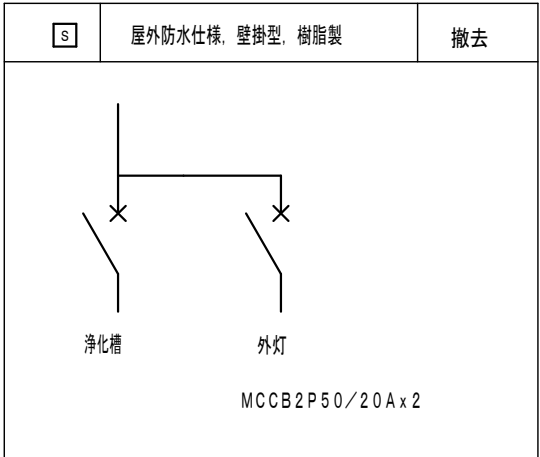

特記事項			
1. 記入なき配管配線は下記とする			
—//—	IV2. 0x2 (19)	隠ぺい	
- - -// - - -	IV2. 0x2 (19)	床隠ぺい	
—//—	IV2. 0x3, E2. 0 (19)	隠ぺい	
- - -// - - -	IV2. 0x3, E2. 0 (19)	床隠ぺい	
—//—	IV1. 6x2 (19)	隠ぺい	
—//—	IV1. 6x2, E1. 6 (19)	隠ぺい	
—//—	IV1. 6x3 (19)	隠ぺい	
—//—	IV1. 6x4 (25)	隠ぺい	
—//—	VVF2. 0-2C	転がし	
—//—	VVF1. 6-2C	転がし	
—//—	VVF1. 6-3C (1C7-ス)	転がし	
—//—	VVF1. 6-2Cx2 (1C7-ス)	転がし	
—//—	VVF2. 0-2C	転がし	メタルモールA型
※露出の配管配線はすべて撤去とする			
2. 凡 例			
※器具はすべて撤去とする			
●	:埋込スイッチ	1P15Ax1	
●●●	:埋込スイッチ	1P15Ax3	
●●●●	:埋込スイッチ	1P15Ax5	
●●●●L	:埋込スイッチ	1P15Ax1+Lx1	
●●●●3	:埋込スイッチ	3W15Ax1	
●AS	:自動点滅器		
⊖	:埋込コンセント	2P15Ax1	
⊖E	:埋込コンセント	2P15Ax1, E付	
⊖2	:埋込コンセント	2P15Ax2	
⊖2ET	:埋込コンセント	2P15Ax2, ET付	
⊖2	:埋込コンセント+露出SWBOX (床付)	2P15Ax2, ET付	
⊗	:サイクルファン 天井付		
⊗	:壁掛け扇風機		
□p	:カバープレート		

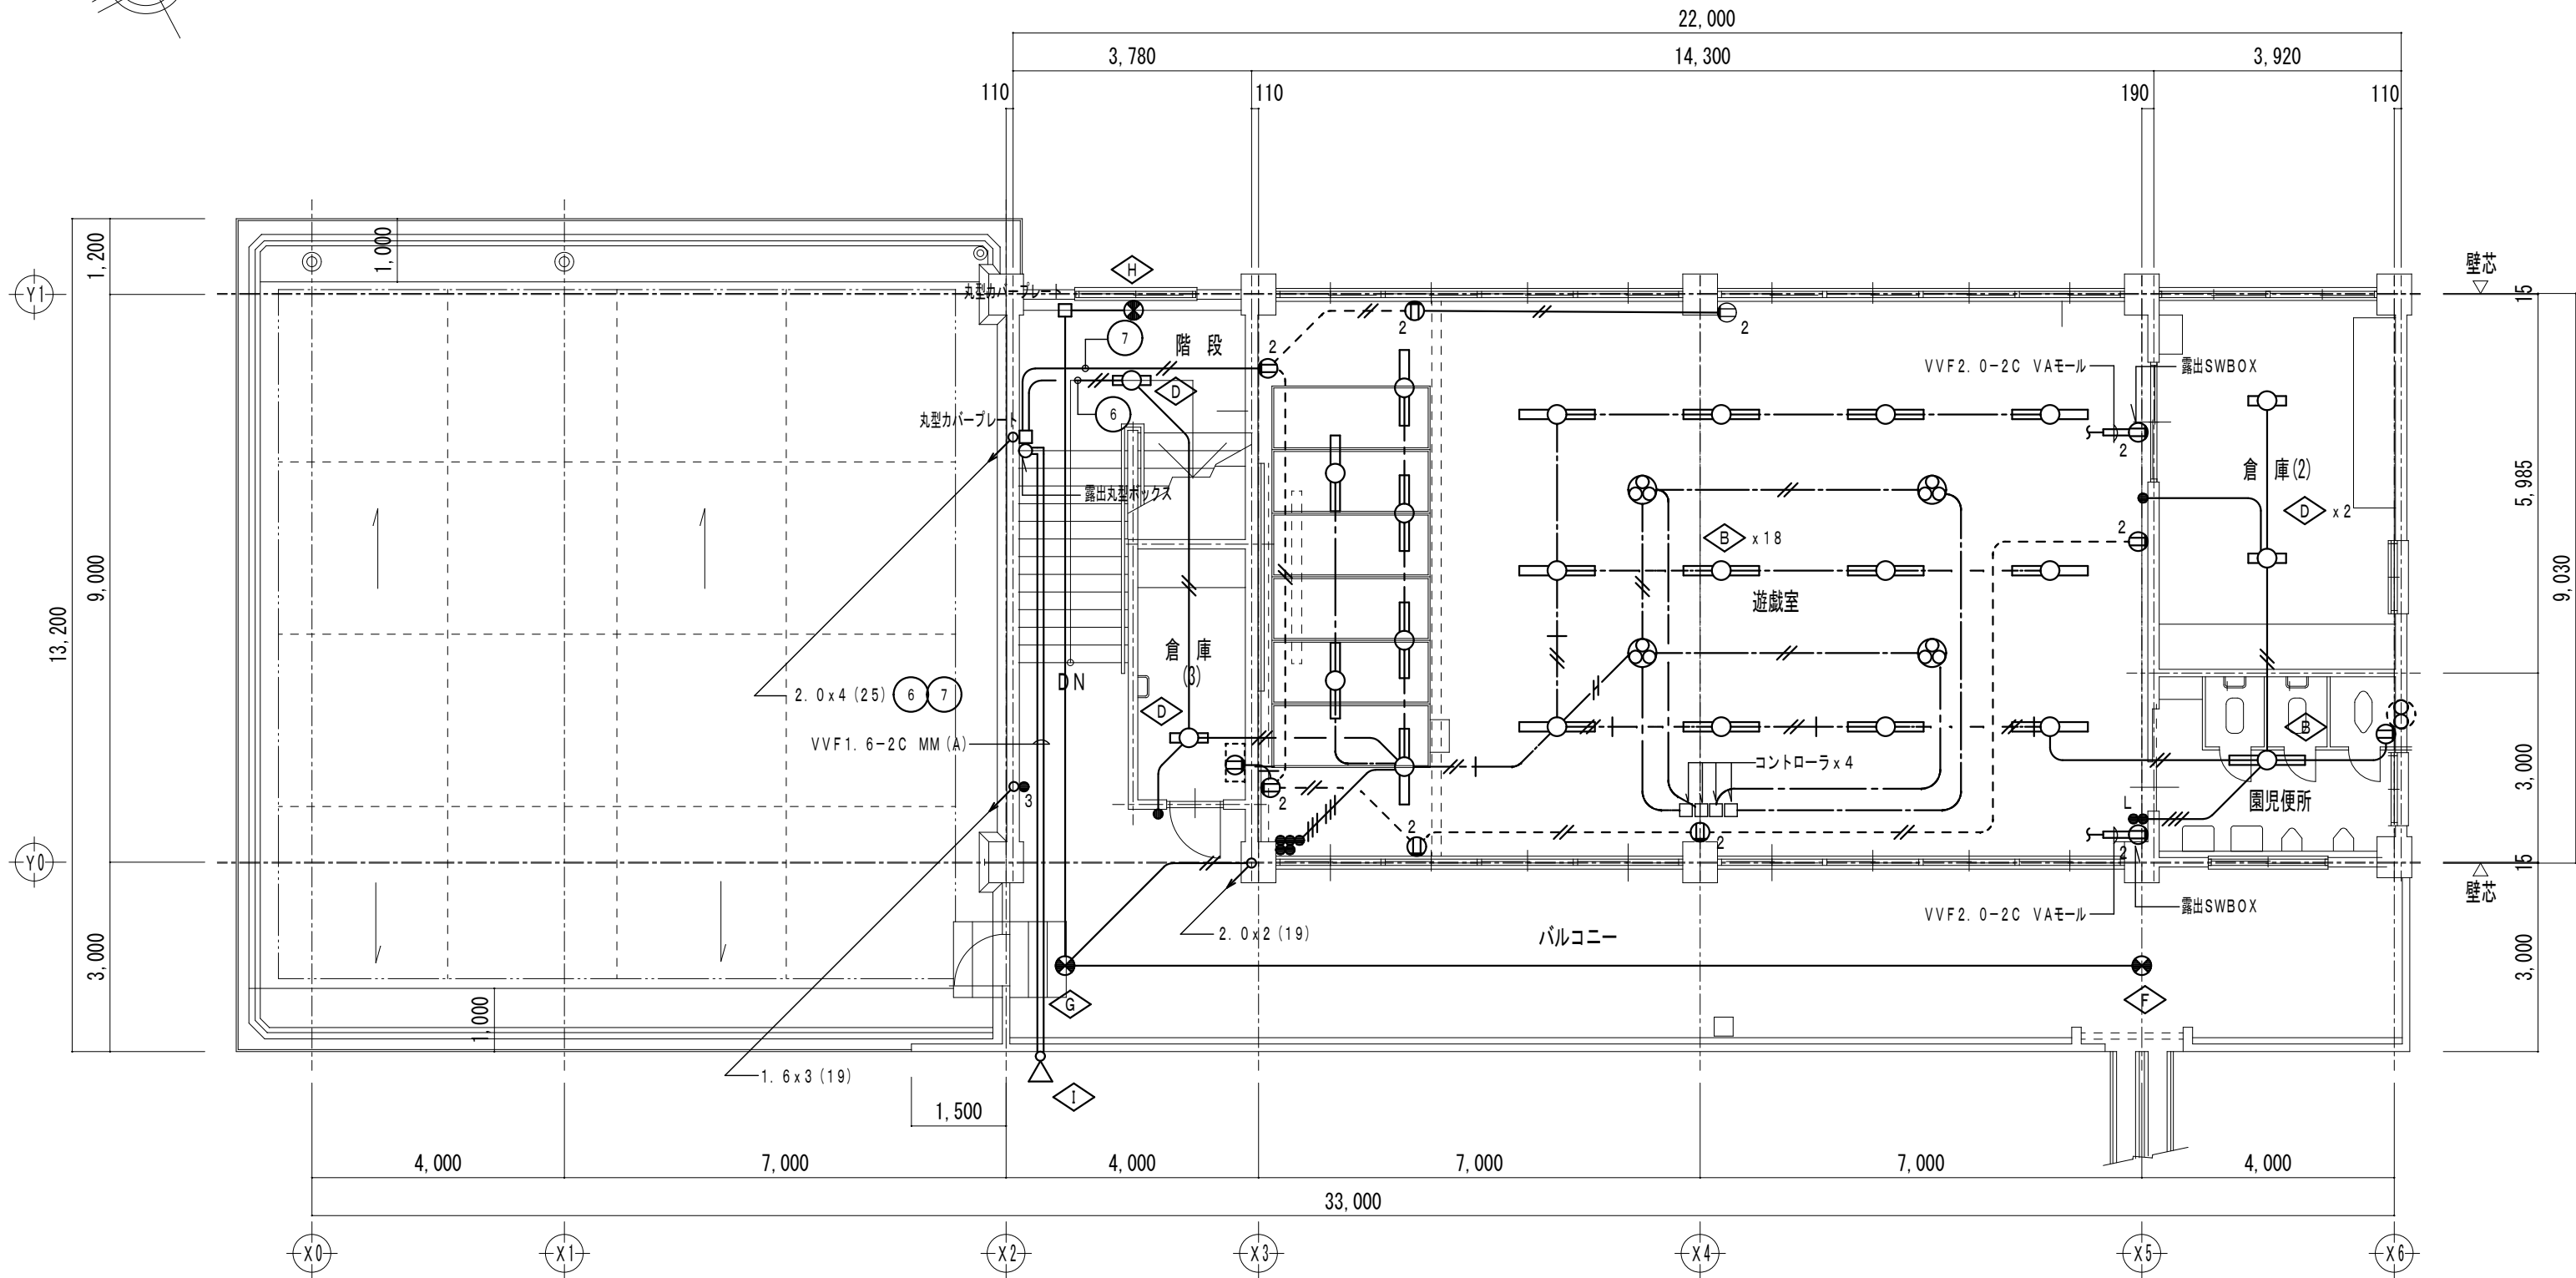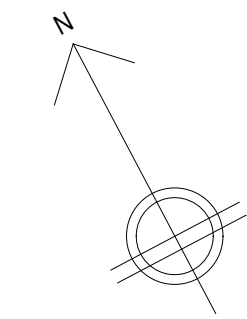

撤去照明器具表


記号	仕様	型番
A	FL40Wx2 V型高力率ラビットスタート	FSS4-402
B	FL40Wx1 V型高力率ラビットスタート	FSS4-401
C	FL10Wx1 ブラケット	FBC2-101
D	FL20Wx1 逆富士型	FSS4-201
E	FL40Wx1	FBC2-401
F	避難口誘導灯 片面	SH1-FSF10-201
G	避難口誘導灯 両面	SH1-FSF11-201
H	廊下通路誘導灯 埋込	ST1-FBC10-101
I	投光器 ハロゲン	
J	FL40Wx2 逆富士型	
K	FL40Wx2 バイブ吊	
L	防犯灯 防雨型	

2階 平面図 S=1:100

- 特記事項
1. 記入なき配管配線は下記とする
- | | | | |
|------|----------------------|------|----------|
| ——— | IV2. 0x2 | (19) | 隠ぺい |
| ---- | IV2. 0x2 | (19) | 床隠ぺい |
| ——— | IV2. 0x3, E2. 0 | (19) | 隠ぺい |
| ---- | IV2. 0x3, E2. 0 | (19) | 床隠ぺい |
| ——— | IV1. 6x2 | (19) | 隠ぺい |
| ——— | IV1. 6x2, E1. 6 | (19) | 隠ぺい |
| ——— | IV1. 6x3 | (19) | 隠ぺい |
| ——— | IV1. 6x4 | (25) | 隠ぺい |
| ——— | VVF2. 0-2C | | 転がし |
| ——— | VVF1. 6-2C | | 転がし |
| ——— | VVF1. 6-3C (1Cアース) | | 転がし |
| ——— | VVF1. 6-2Cx2 (1Cアース) | | 転がし |
| ——— | VVF2. 0-2C | | メタルモールA型 |

※露出の配管配線はすべて撤去とする

2. 凡 例
- ※器具はすべて撤去とする
- | | | |
|------|------------------------|--------------|
| ● | : 埋込スイッチ | 1P15Ax1 |
| ●● | : 埋込スイッチ | 1P15Ax3 |
| ●●● | : 埋込スイッチ | 1P15Ax5 |
| ●●●L | : 埋込スイッチ | 1P15Ax1+Lx1 |
| ●3 | : 埋込スイッチ | 3W15Ax1 |
| ●AS | : 自動点滅器 | |
| ⊖ | : 埋込コンセント | 2P15Ax1 |
| ⊖E | : 埋込コンセント | 2P15Ax1, E付 |
| ⊖2 | : 埋込コンセント | 2P15Ax2 |
| ⊖2ET | : 埋込コンセント | 2P15Ax2, ET付 |
| ⊖2 | : 埋込コンセント+露出SWBOX (床付) | 2P15Ax2, ET付 |
| ⊗ | : サイクルファン 天井付 | |
| ⊕ | : 壁掛け扇風機 | |
| □p | : カバープレート | |

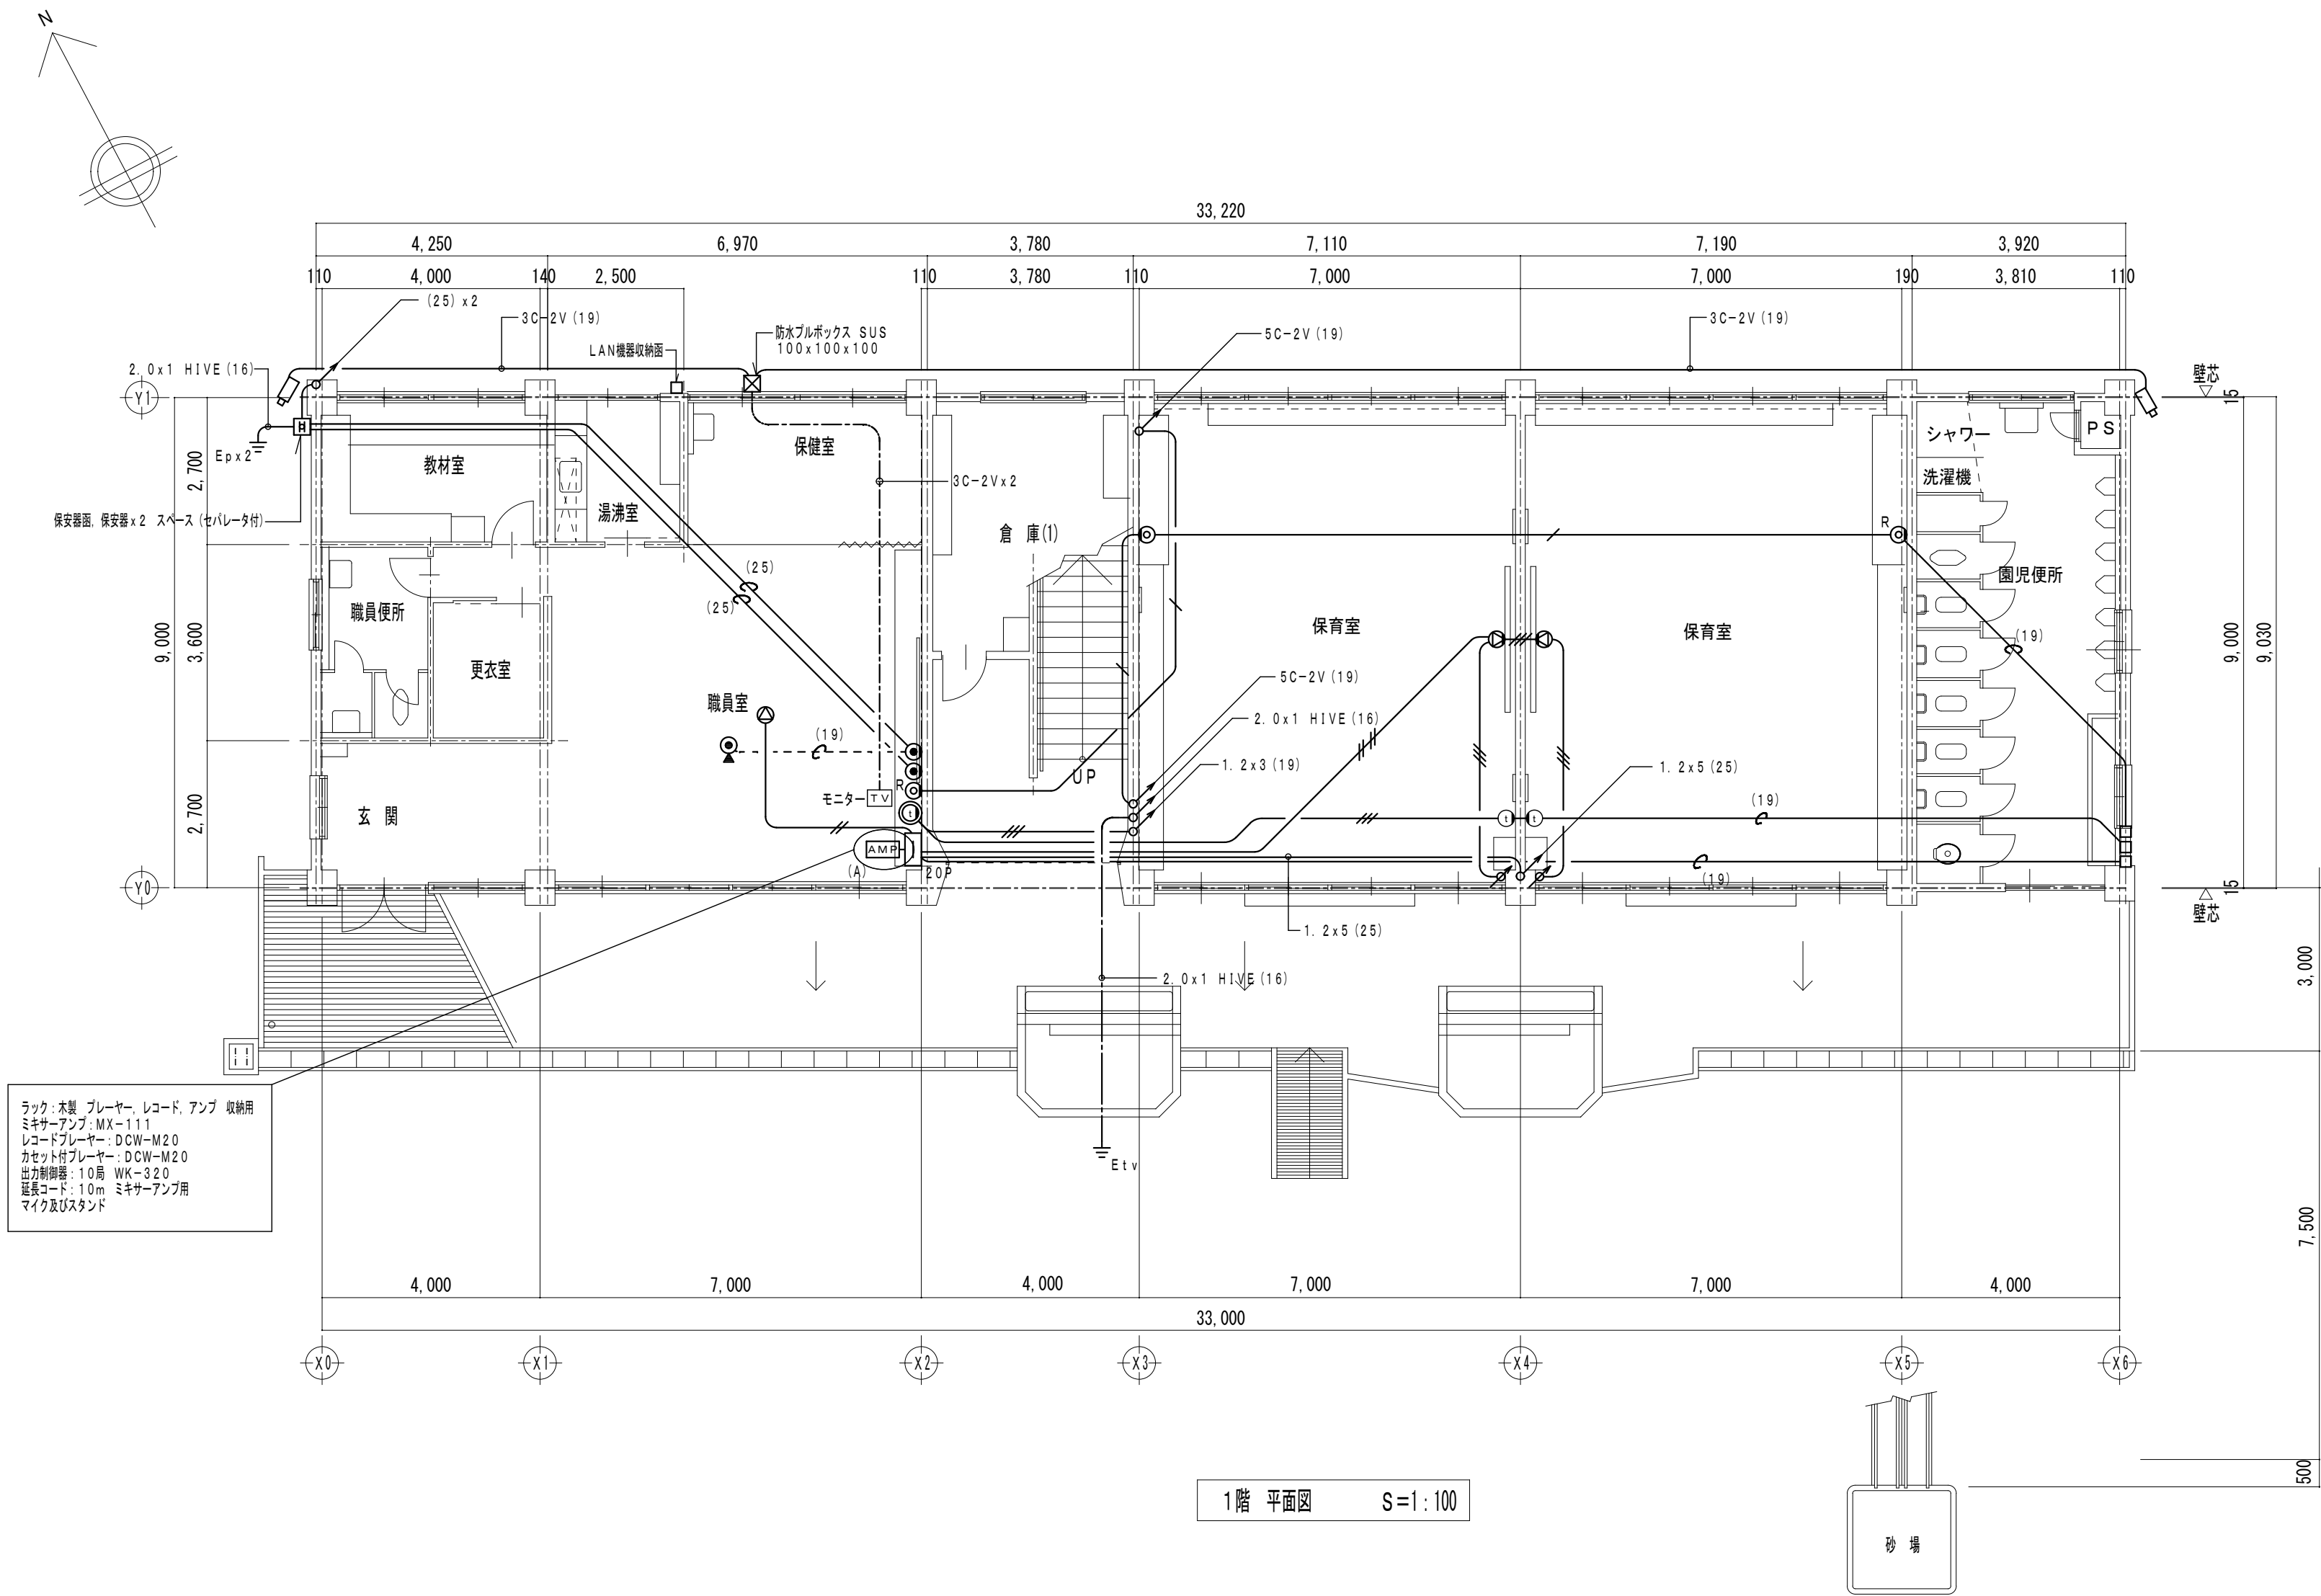

ラック：木製、プレーヤー、レコード、アンプ 収納用
ミキサーアンプ：MX-111
レコードプレーヤー：DCW-M20
カセット付プレーヤー：DCW-M20
出力制御器：10局 WK-320
延長コード：10m ミキサーアンプ用
マイク及びスタンド

特記事項

1. 記入なき配管配線は下記とする

1V1. 2x2 (19)

隠ぺい

1V1. 2x3 (19)

隠ぺい

1V1. 2x4 (19)

隠ぺい

5C-2V (19)

隠ぺい

※露出の配管配線はすべて撤去とする

2. 凡 例

※器具はすべて撤去とする

20P

端子盤 20P

電話受口 壁付

電話受口 床付

H

保安器

壁掛スピーカー

天井埋込スピーカー

ホーンスピーカー

アッテネーター

AMP(A)

アンプ AMラジオ付 WA-165

直列ユニット

直列ユニット 端末

TV機器収納面


インターホン親機

インターホン子機

防犯カメラ

電気時計

1階 平面図 S=1:100

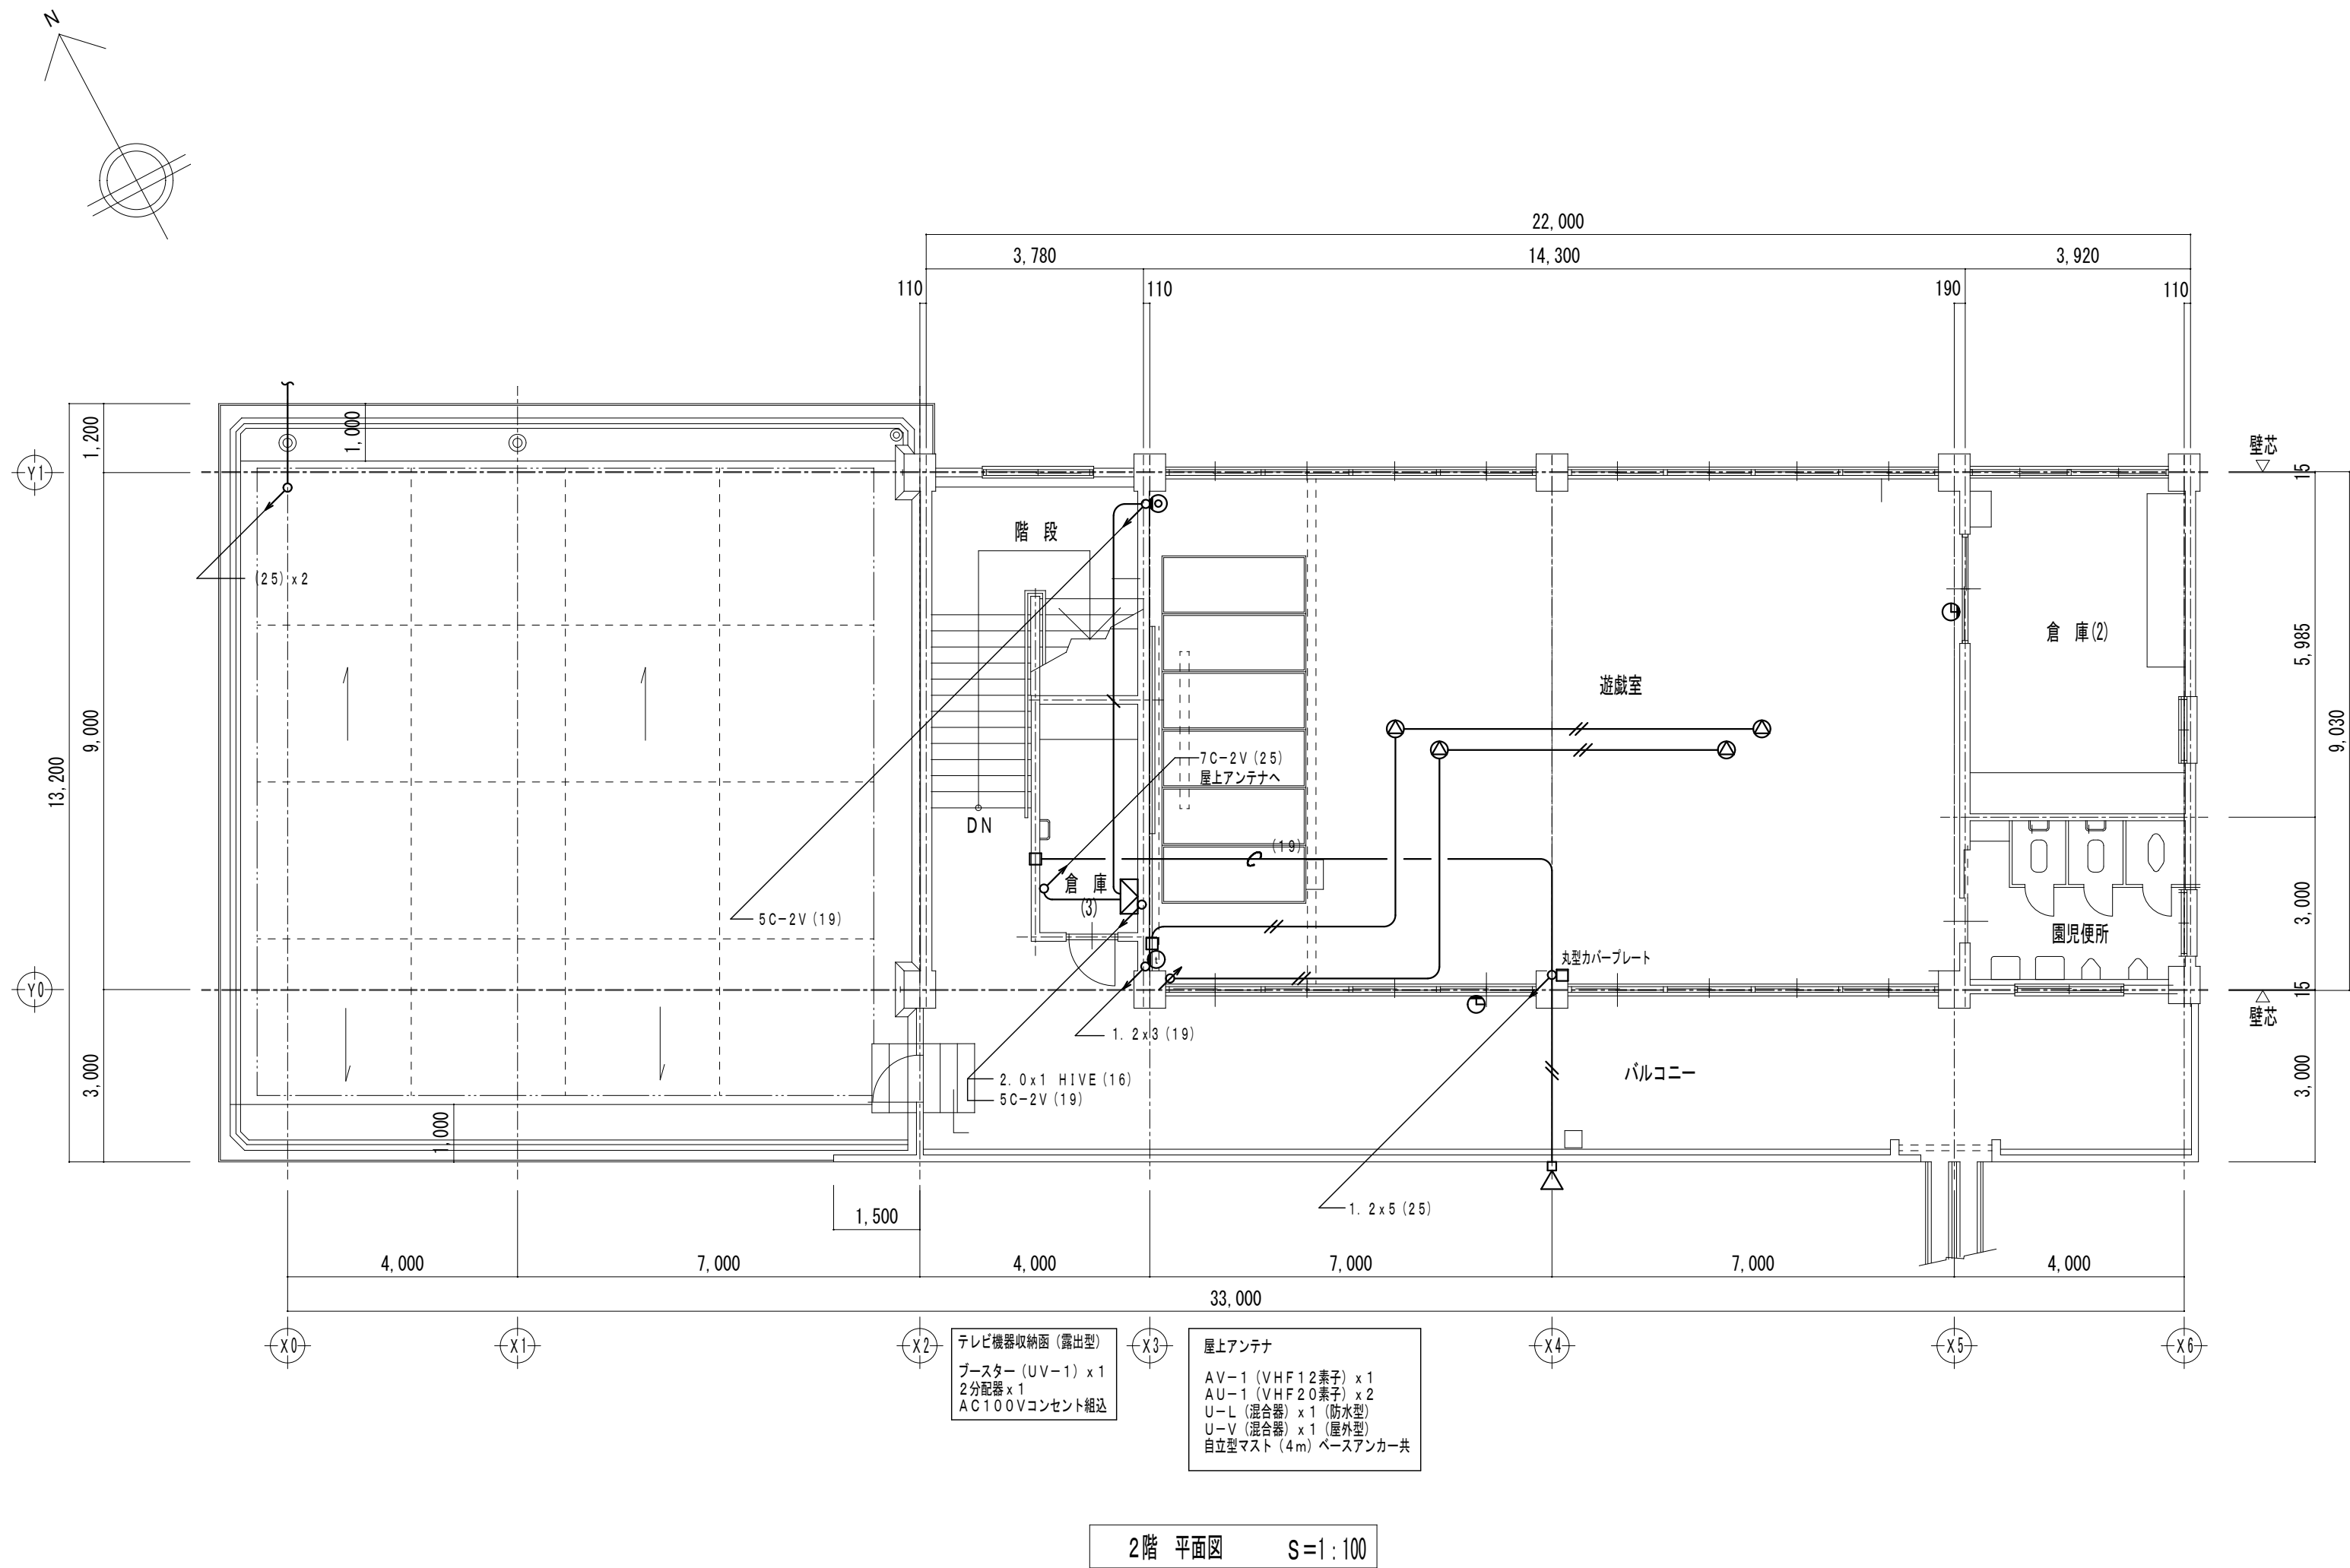

特記事項

1. 記入なき配管配線は下記とする



- IV1. 2x2 (19) 隠ぺい
- IV1. 2x3 (19) 隠ぺい
- IV1. 2x4 (19) 隠ぺい
- 5C-2V (19) 隠ぺい

※露出の配管配線はすべて撤去とする

2. 凡 例

※器具はすべて撤去とする

- 20P : 端子盤 20P
- 電話受口 壁付
- 電話受口 床付
- 保安器
- 壁掛スピーカー
- 天井埋込スピーカー
- ホーンスピーカー
- アッテネーター
- AMP(A) : アンプ AMラジオ付 WA-165
- 直列ユニット
- 直列ユニット 端末
- TV機器収納図
- インターホン親機
- インターホン子機
- 防犯カメラ
- 電気時計

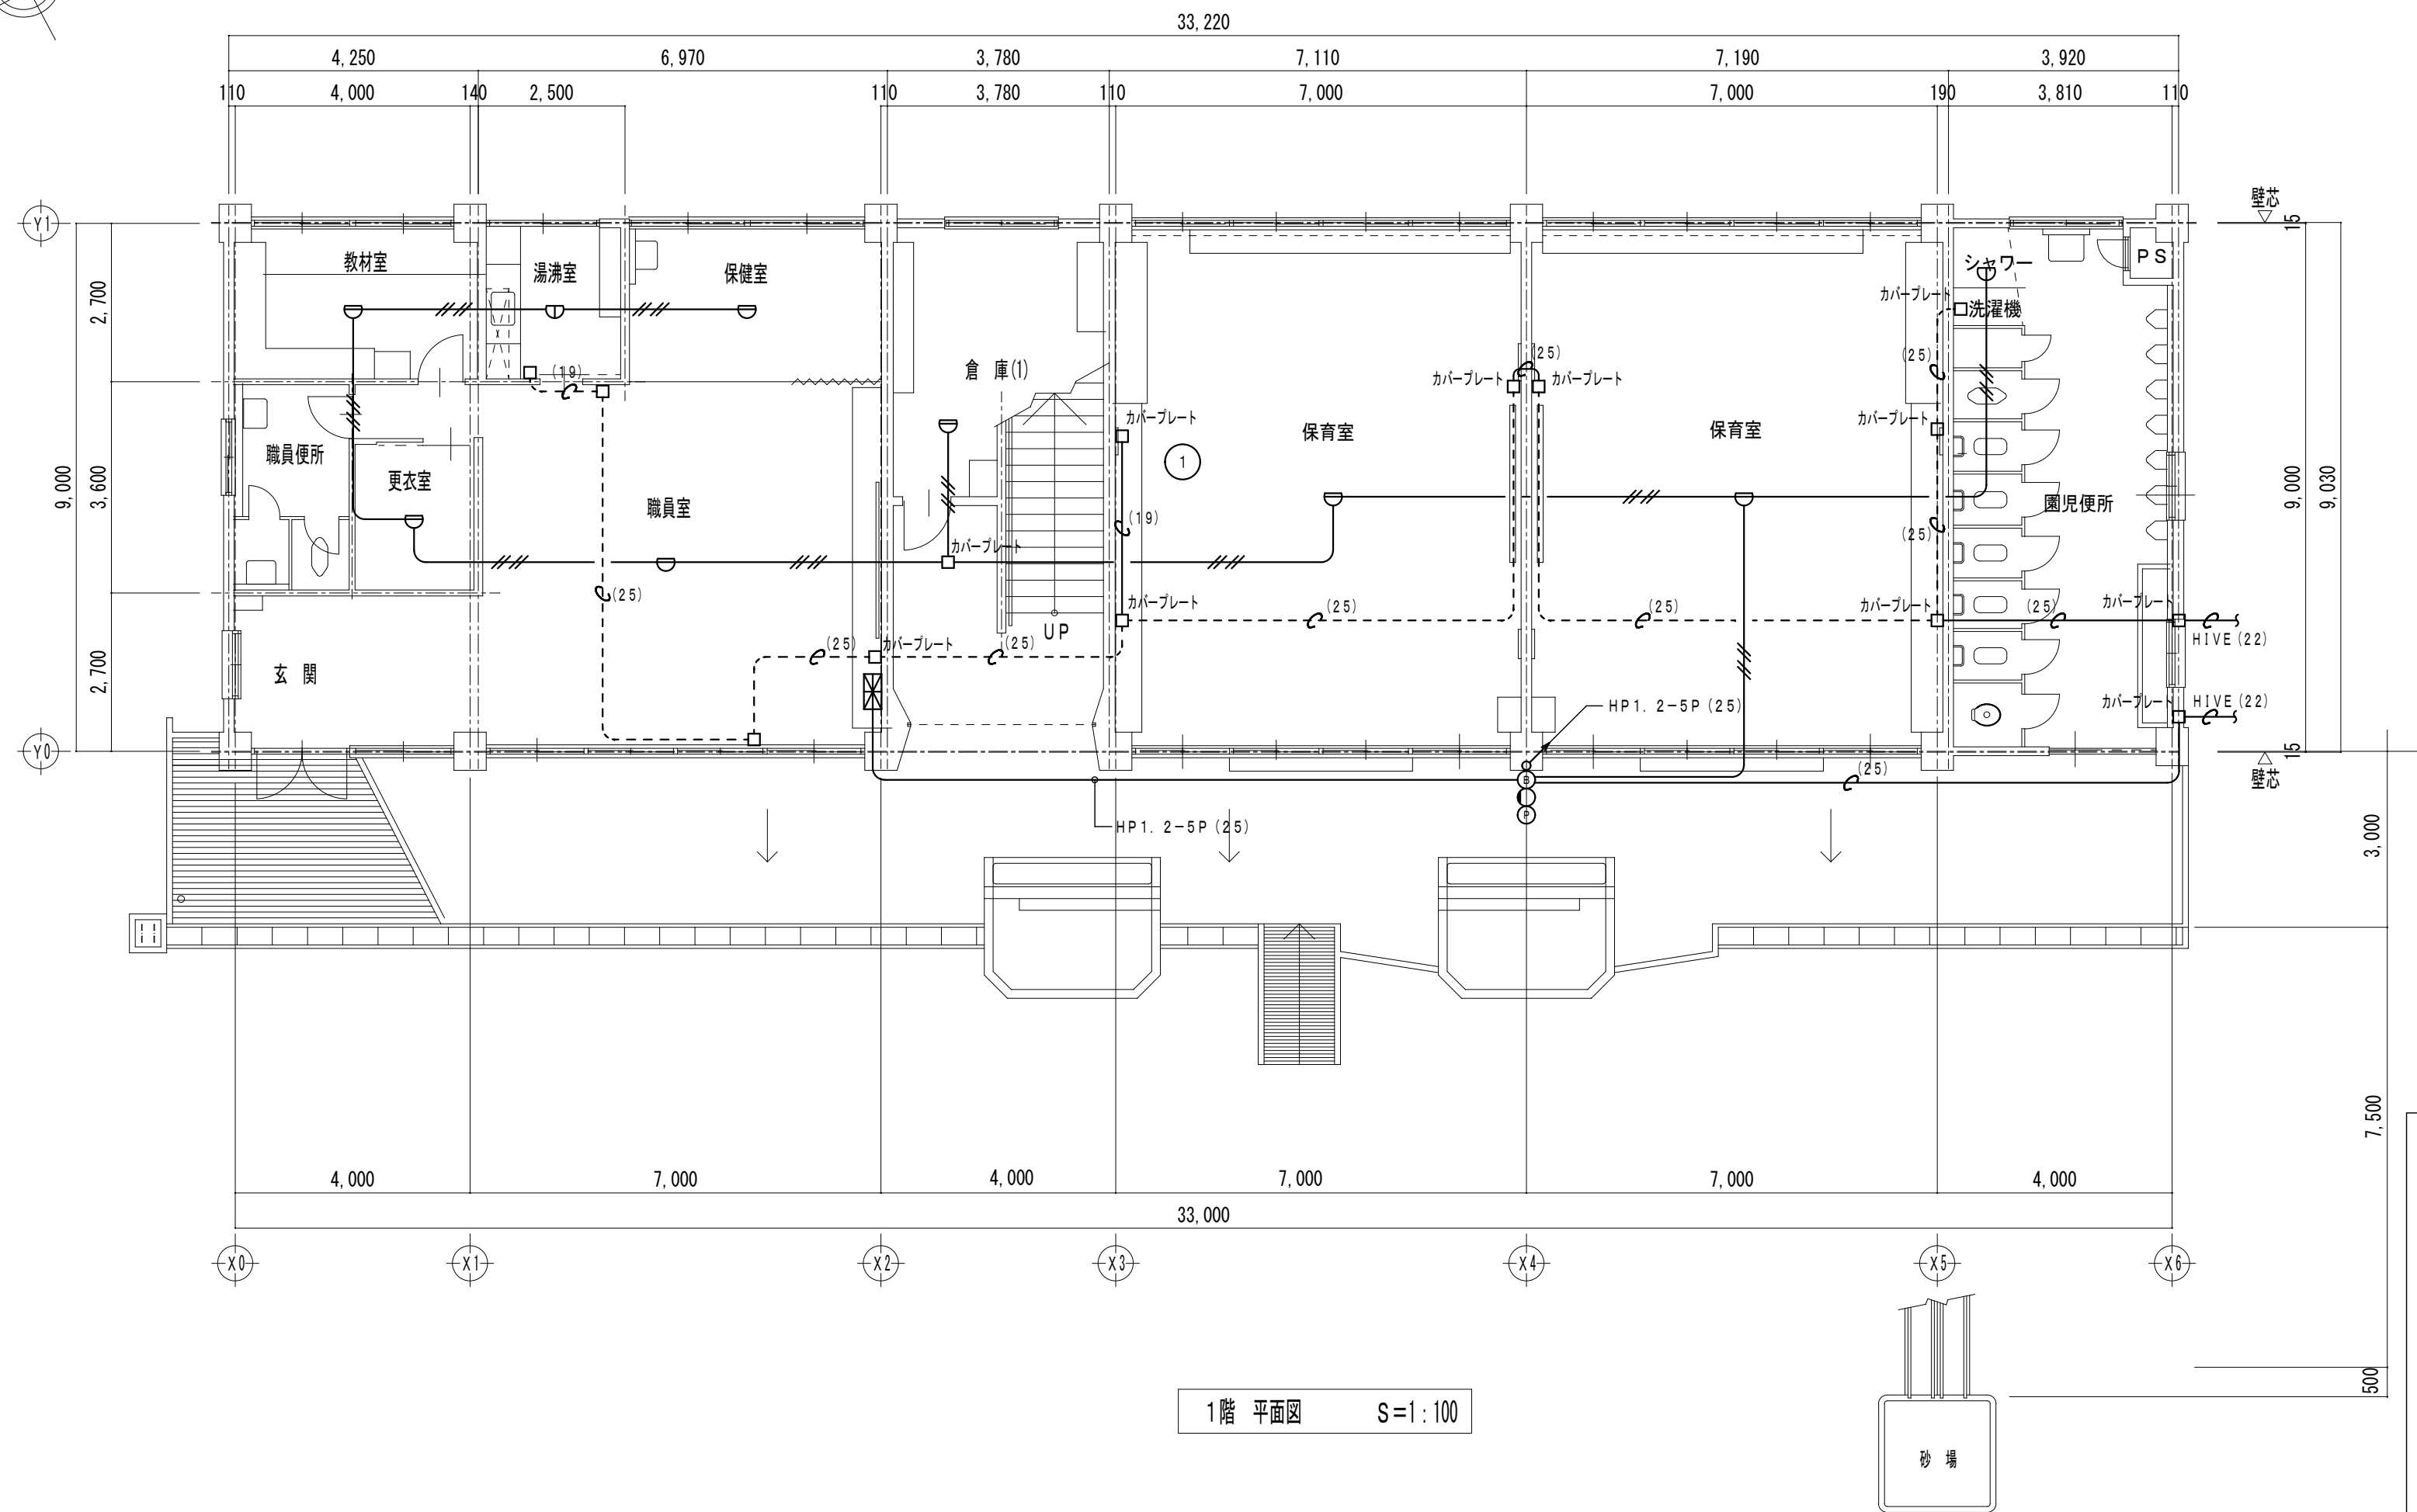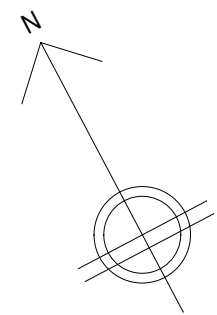

特記事項

1. 記入なき配管配線は下記とする

1V1. 2 x 4 (19) 隠ぺい

※露出の配管配線はすべて撤去とする

2. 凡 例

※器具はすべて撤去とする



: 火報受信機 P-2-5 L

: 定温式スポット型熱感知器 1種 防水 露出型

S

B

P

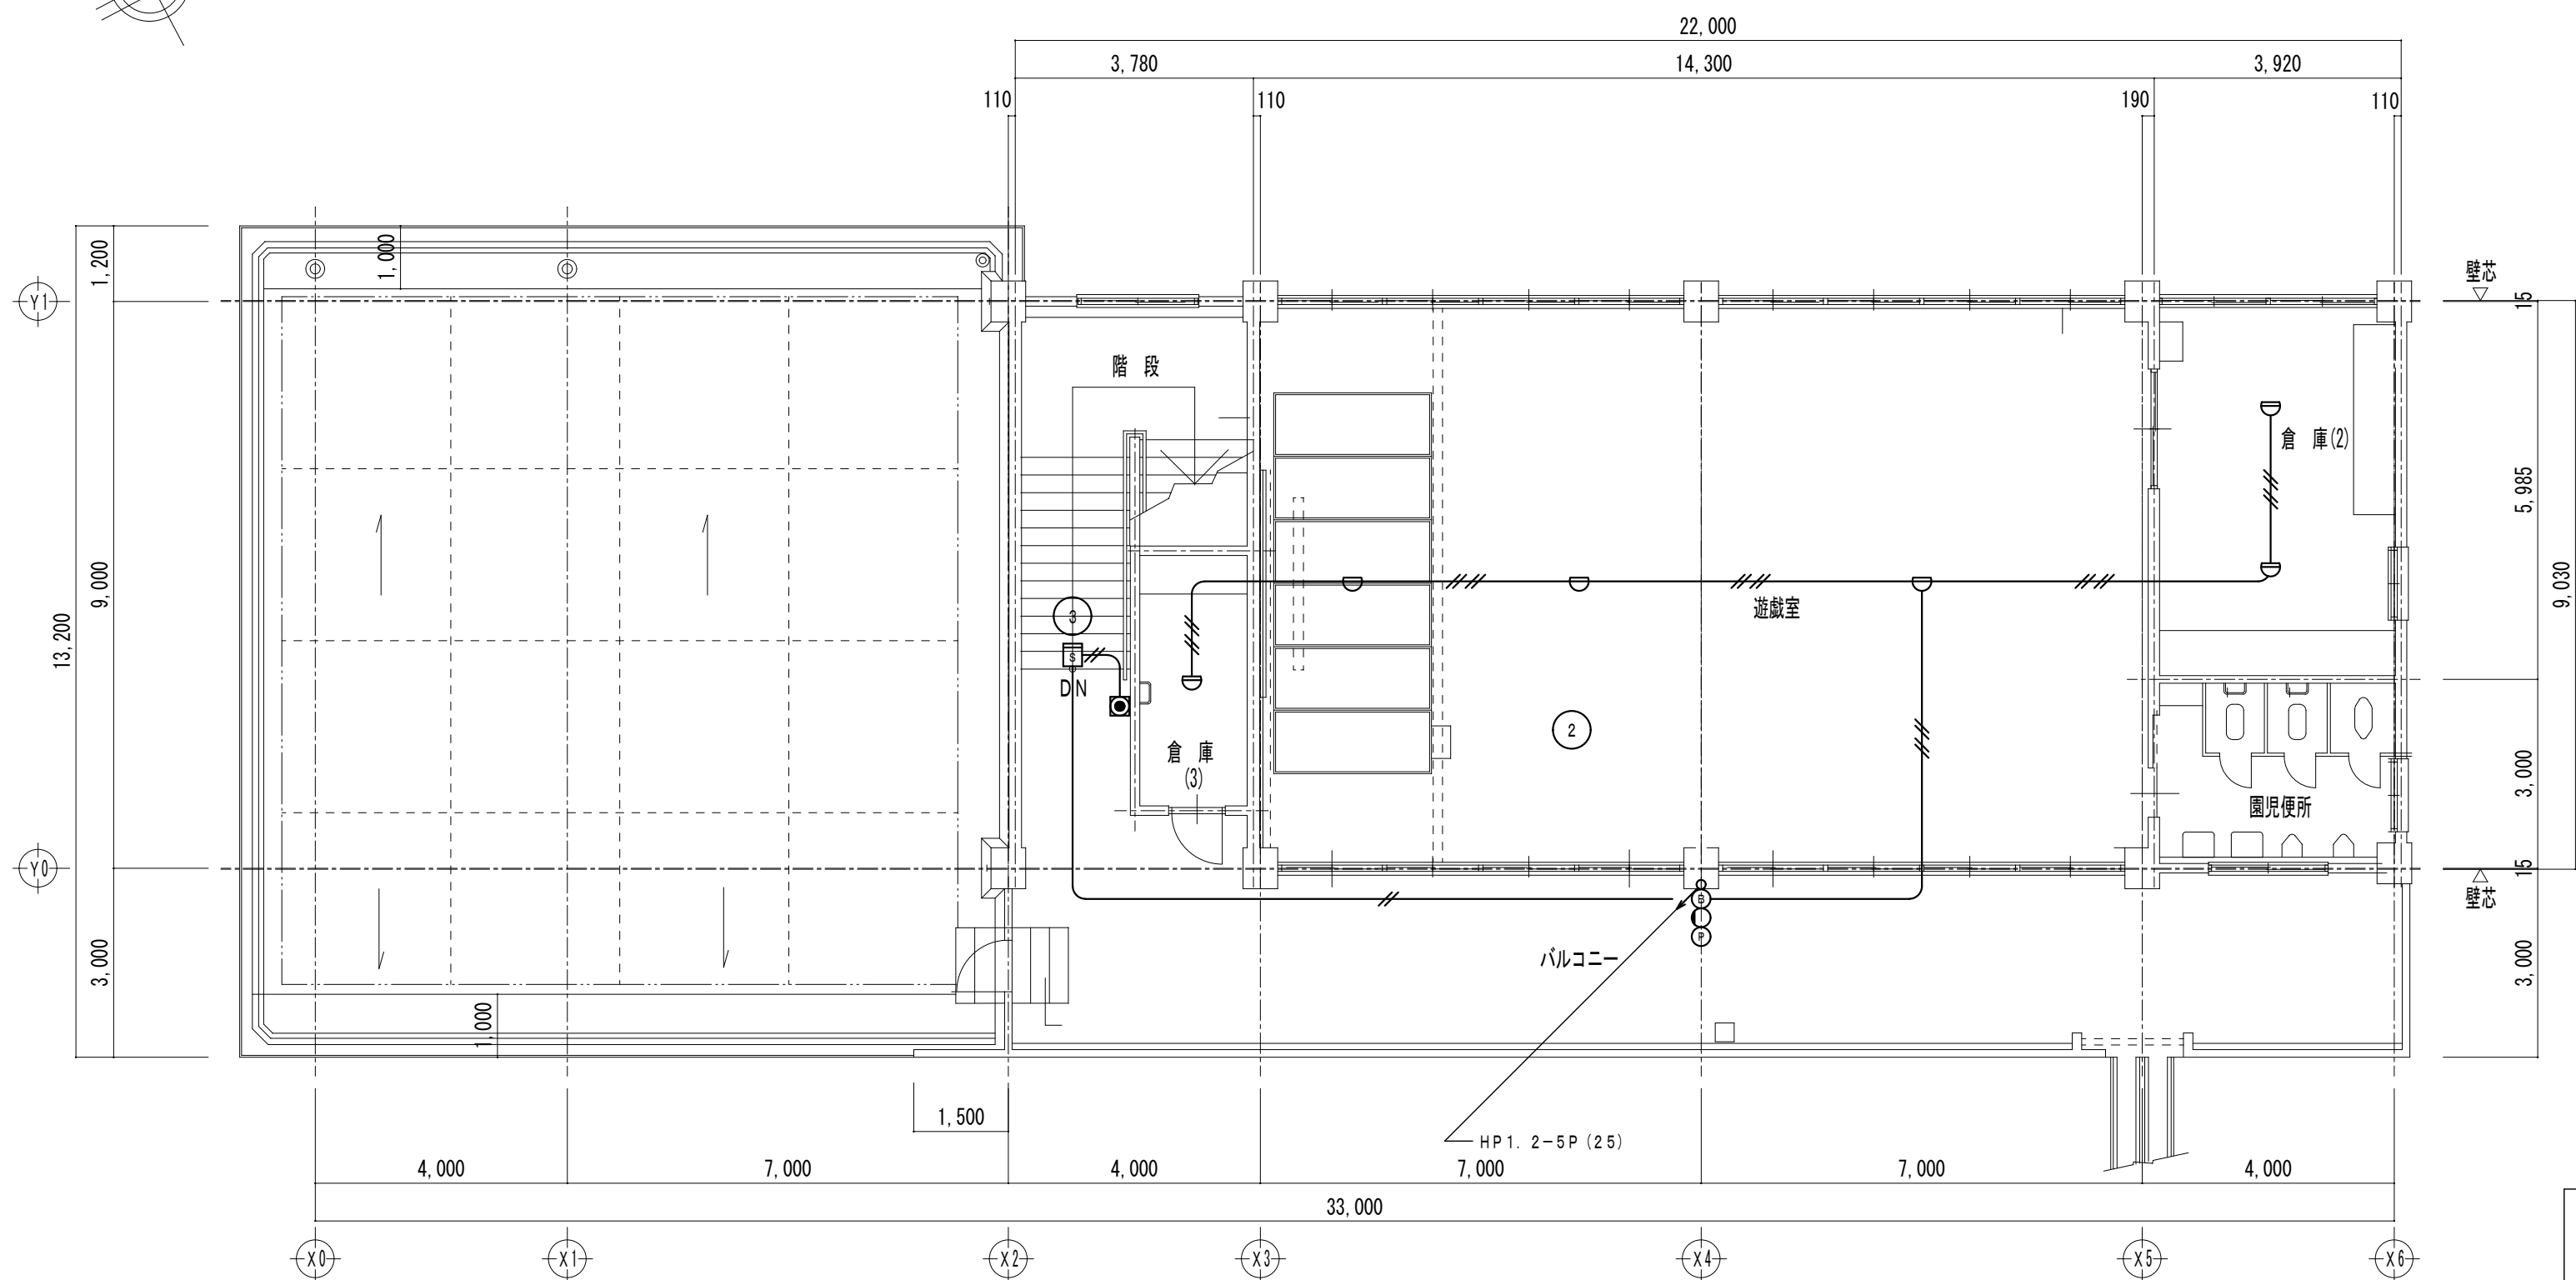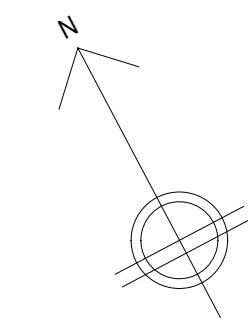


2階 平面図 S=1:100

特記事項

1. 記入なき配管配線は下記とする
I V 1. 2 x 4 (19) 隠ぺい
※露出の配管配線はすべて撤去とする

2. 凡 例
※器具はすべて撤去とする

- 火報受信機 P-2-5 L
- 定温式スポット型熱感知器 1種 防水 露出型
- 差動式スポット型熱感知器 2種 露出型
- 光電式スポット型煙感知器 2種 露出型
- 電鈴
- 表示灯
- P型2級発信機
- 回路試験器

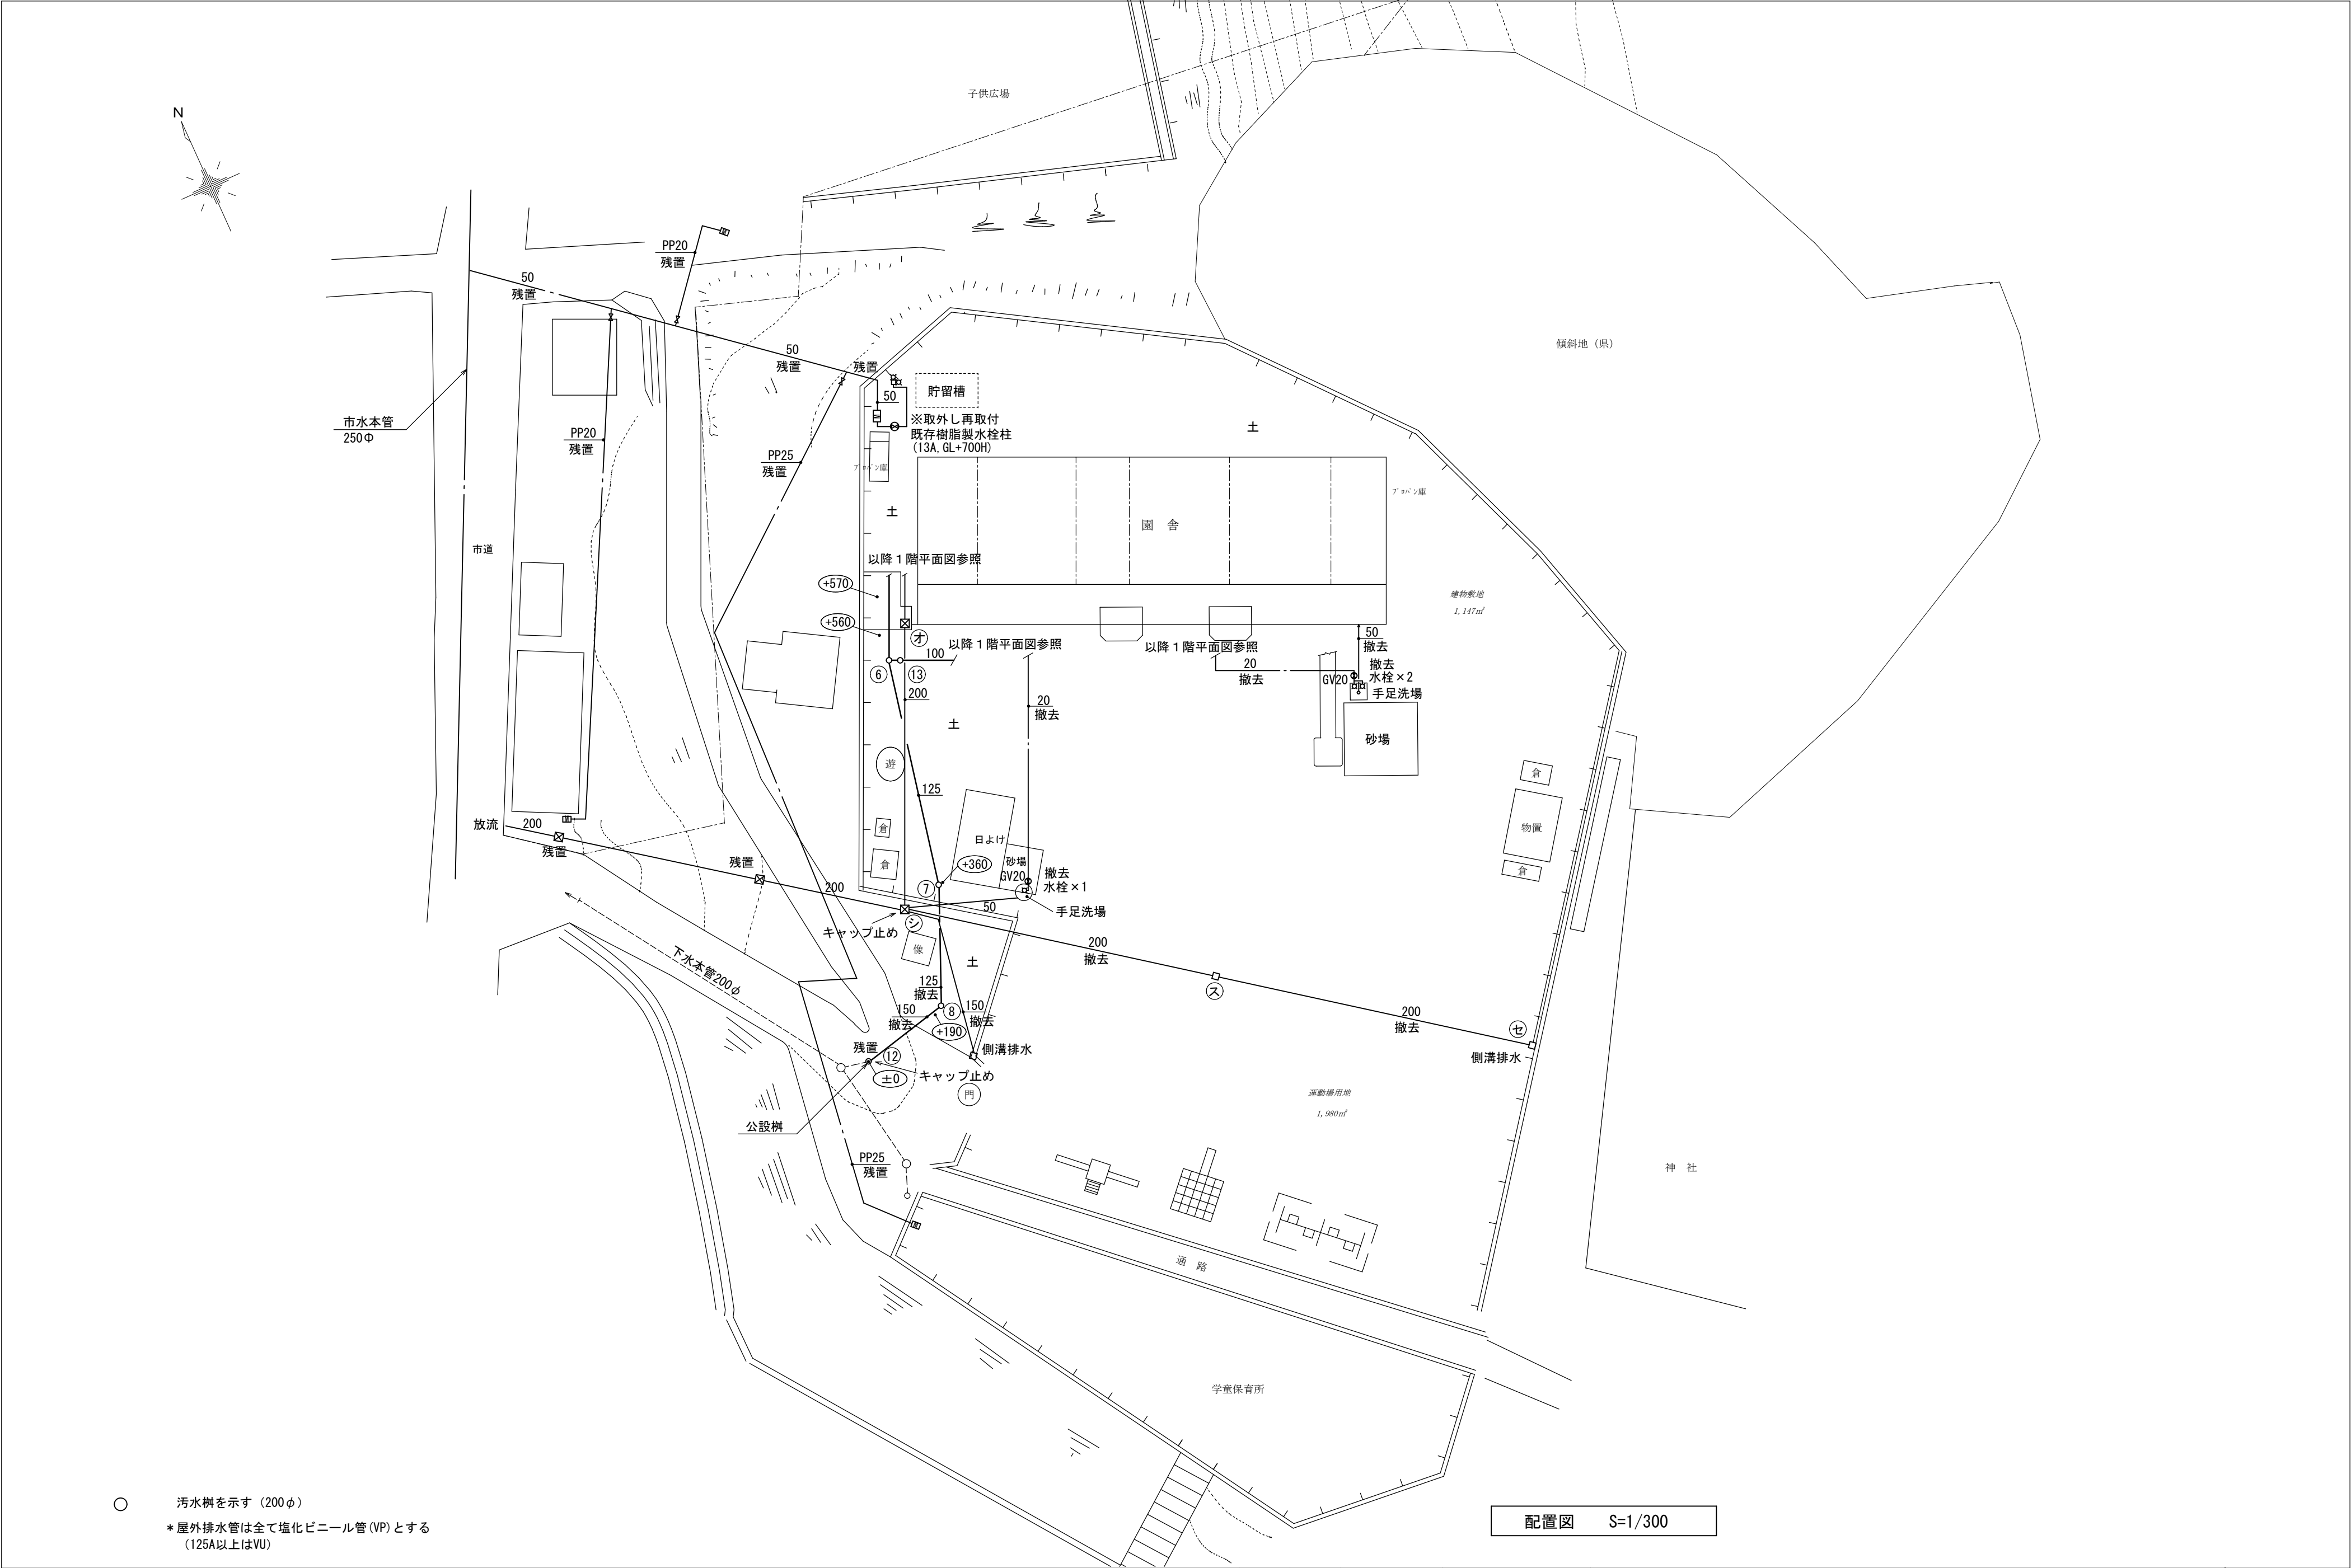


○ 汚水樹を示す (200φ)
* 屋外排水管は全て塩化ビニール管 (VP) とする
(125A以上はVU)

配置図 S=1/300

設計 〒510-0805 四日市市東阿倉川820-1 TEL (059) 334-3525 FAX (059) 334-3526 1級建築士事務所登録 第1-2376号 1級建築士登録167166号 南 川 功			承認	設計	縮尺 A2(S=1:300)/A3(S=1:422) 製作年月日 2025. 8	工事名称 旧川島幼稚園解体工事 図面名称 配置図	KM-01 45/49
---	--	--	----	----	---	-----------------------------------	----------------

職員室エアコン ×1組
室内機天吊形 定格冷房能力：14.0kW 定格暖房能力：16.0kW
室外機重量：111kg 冷媒：R22 室外機：東芝 R0A-J1605H

フロンは撤去の上、マニフェストを提出すること。
第一種フロン類回収業者登録通知写し、フロン類回収証明書を提出すること。

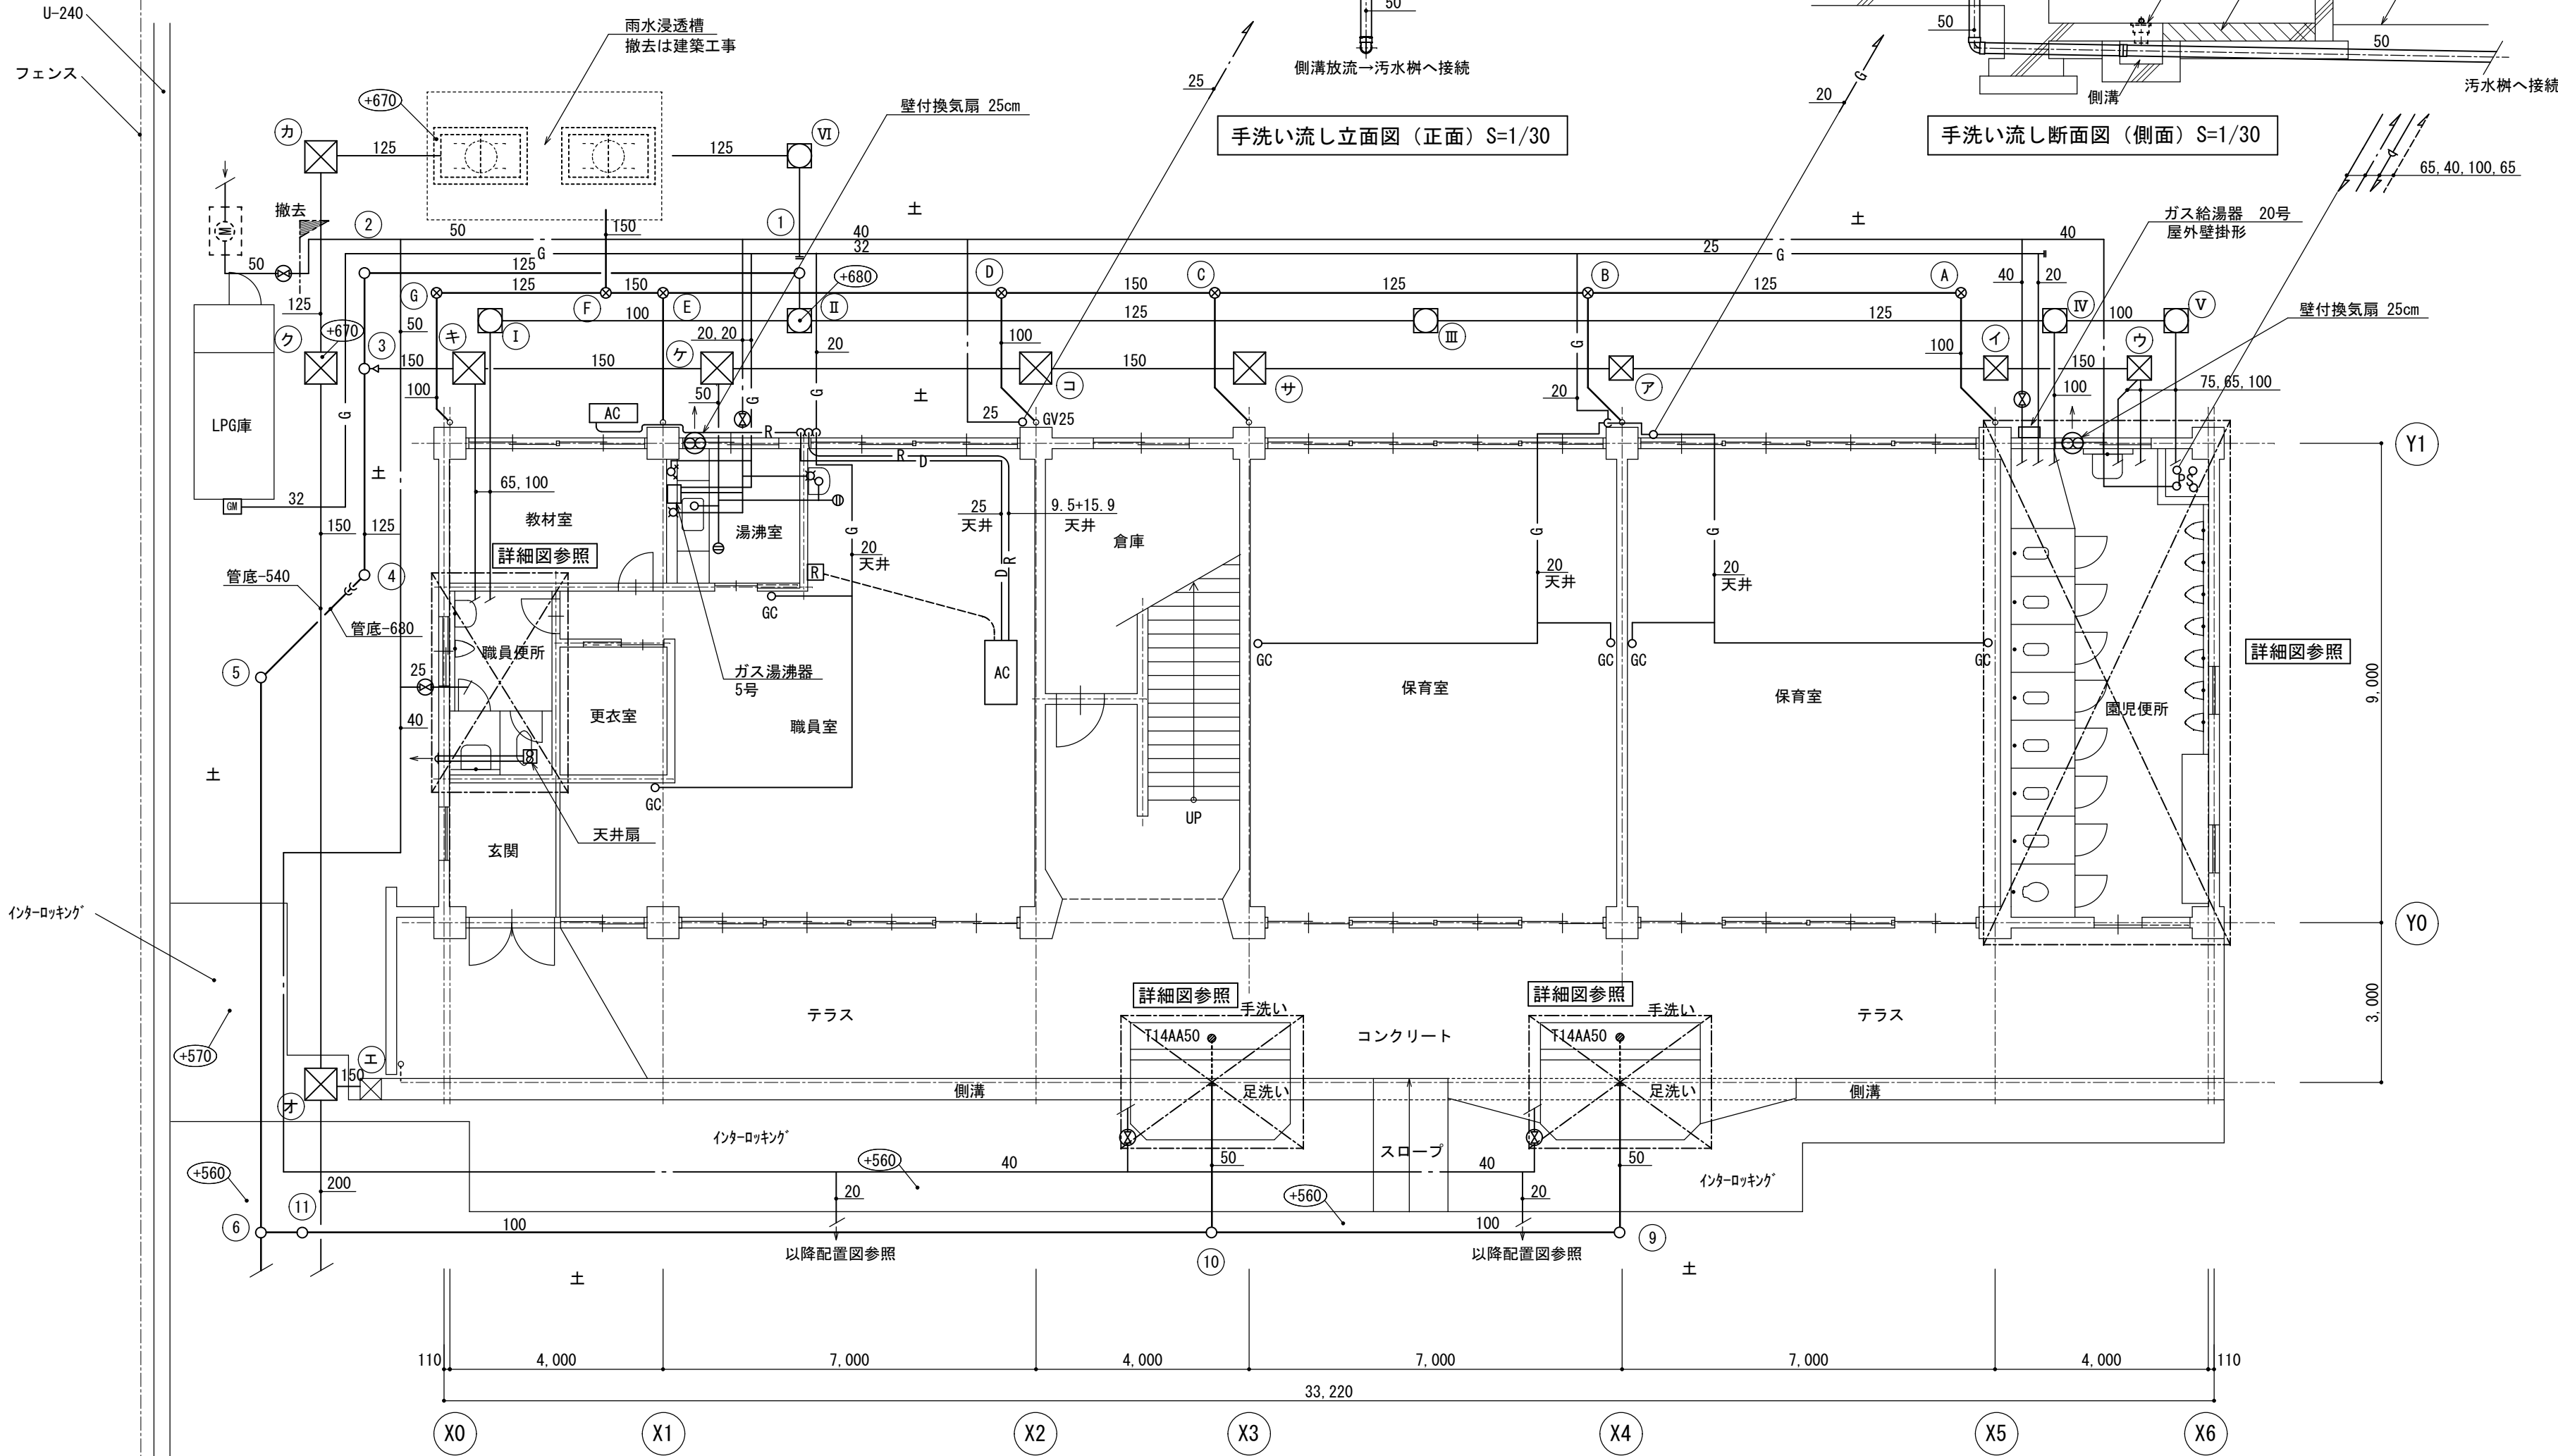



- 汚水樹を示す (200φ)
- ⊗ 雨水樹を示す (300φ)
- * 屋外排水管は全て塩化ビニール管 (VP) とする (125A以上はVU)

1階平面図 S=1/100


* 屋外配管撤去に伴うインターロッキング撤去は建築工事とする

設計		TEL (059) 334-3525	1級建築士事務所登録 第1-2376号	承認	設計	総尺 A2(S=1:100)A3(S=1:141)	工事名称 旧川島幼稚園解体工事	KM-02
〒510-0805 四日市市東阿倉川820-1		FAX (059) 334-3526	1級建築士登録167166号 南 川 功					
						製作年月日 2025. 8	図面名称 1階平面図	46/49

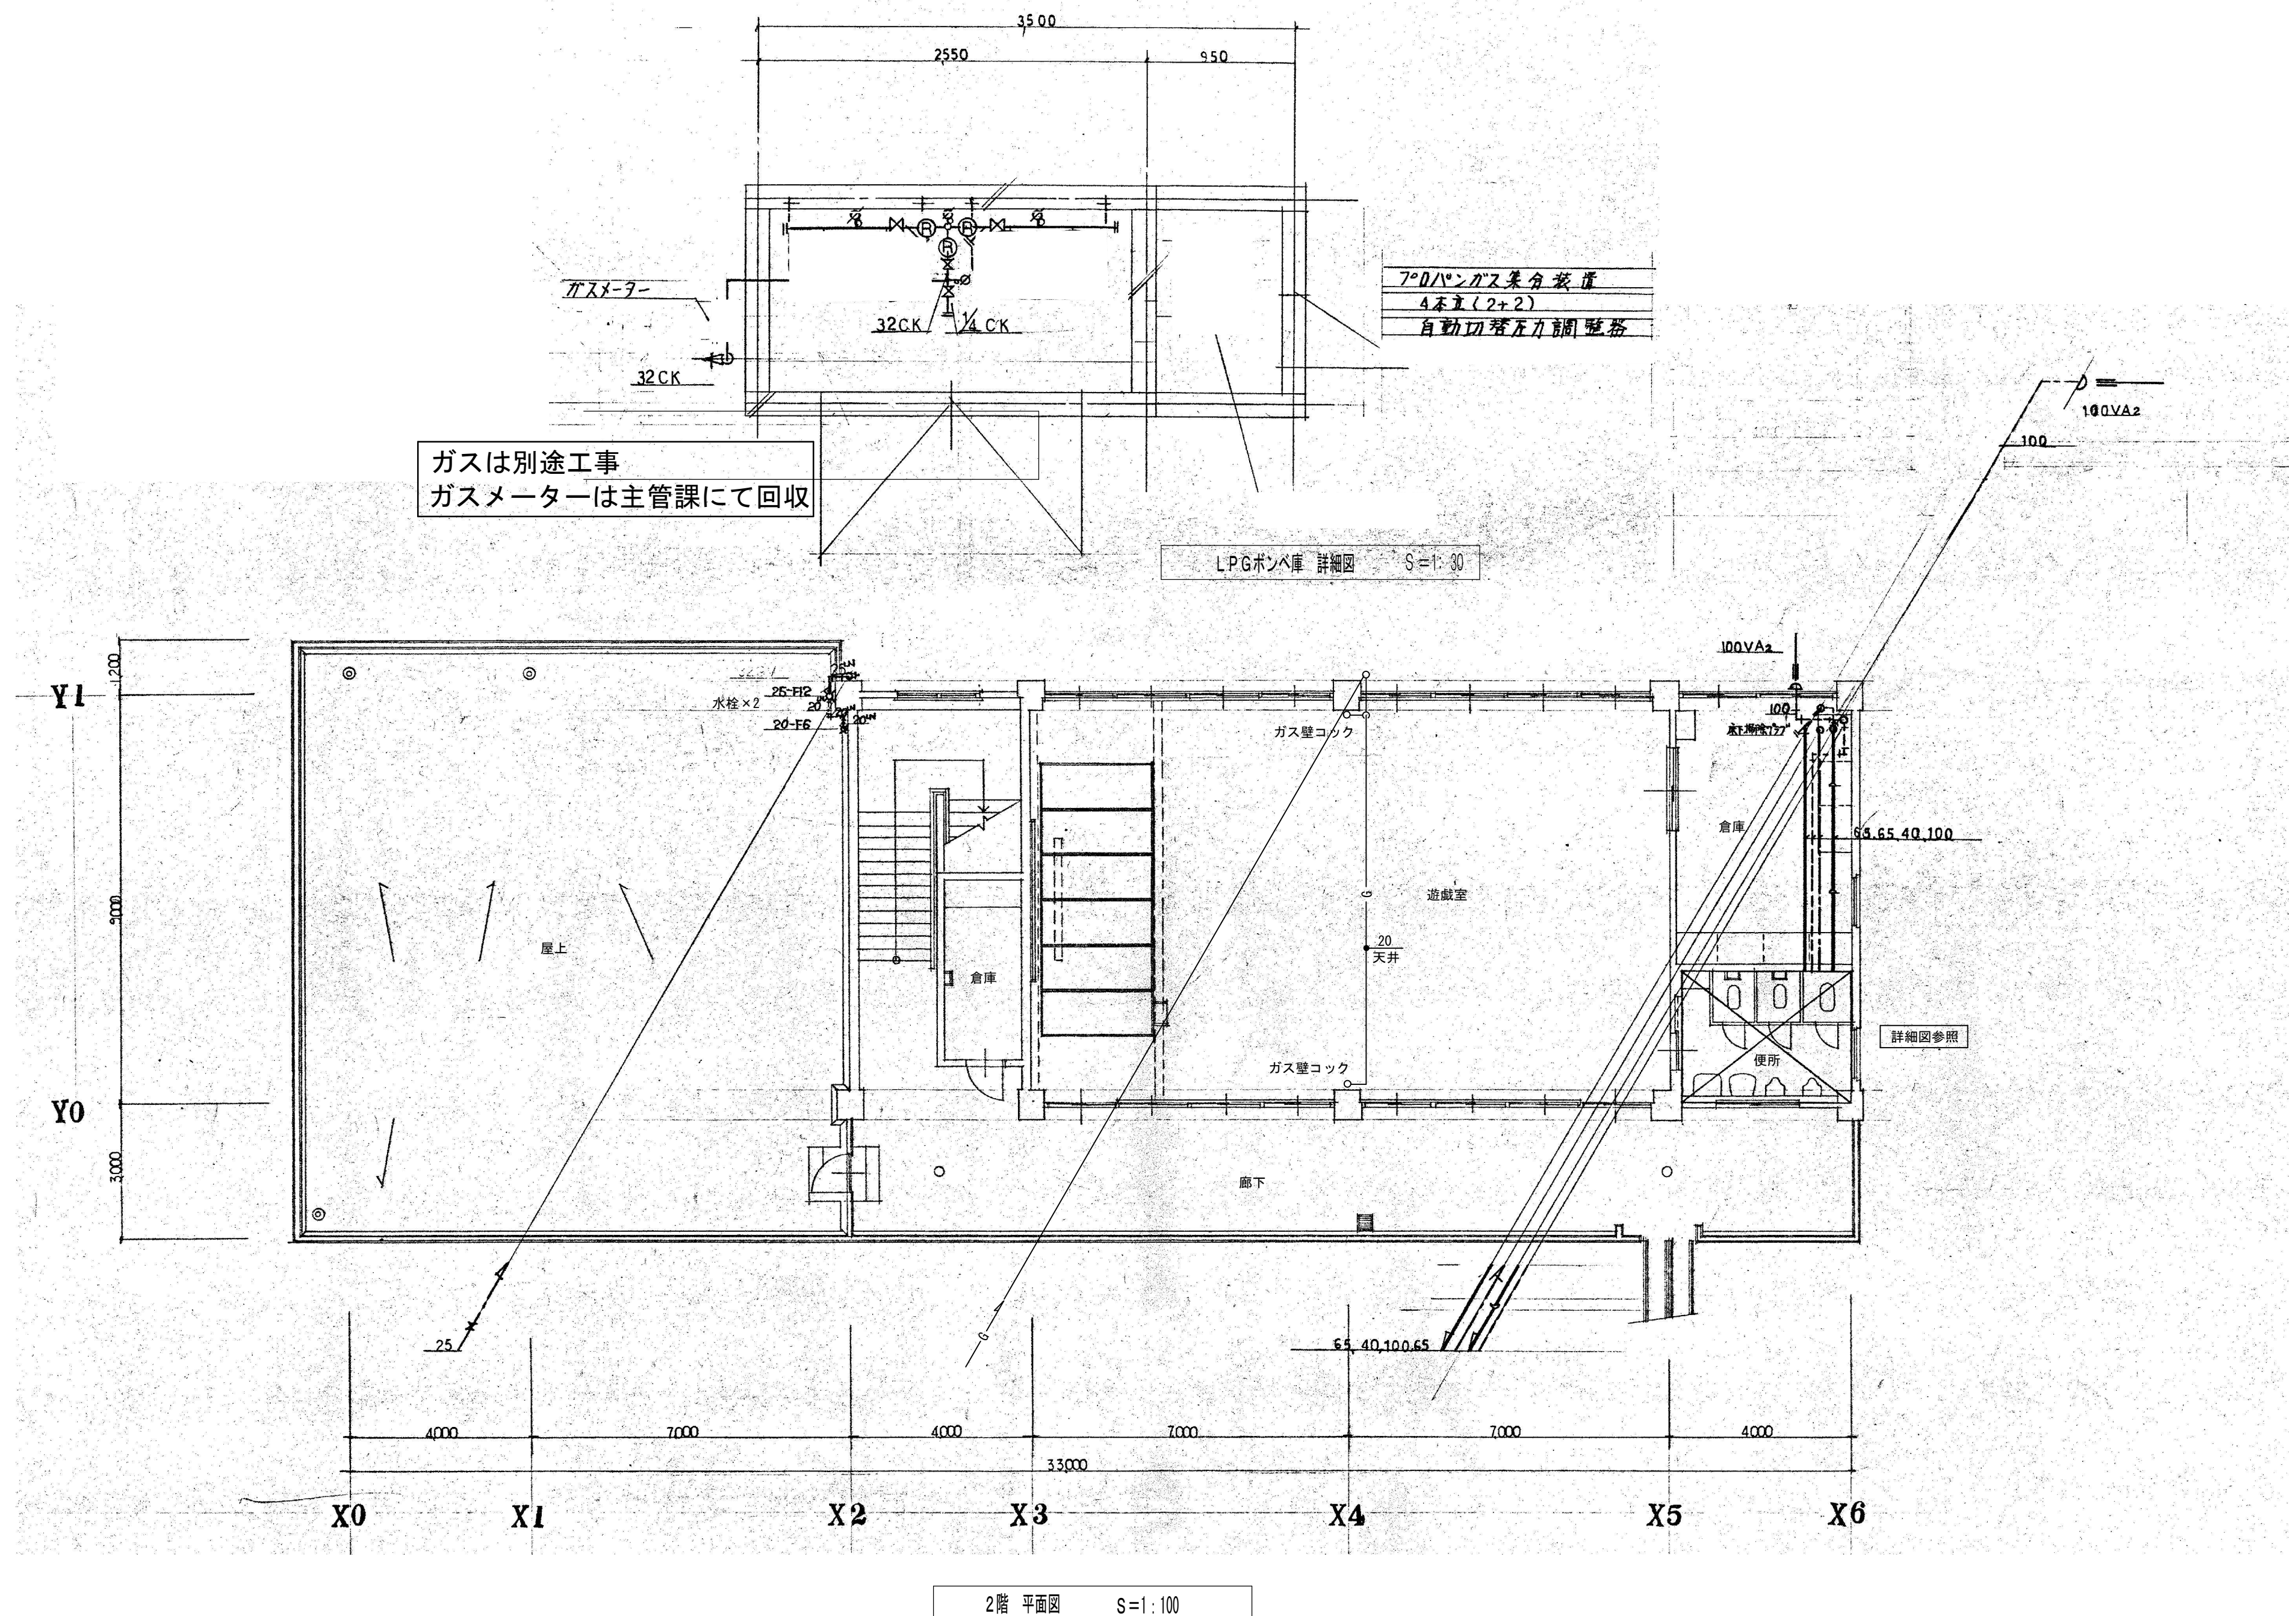


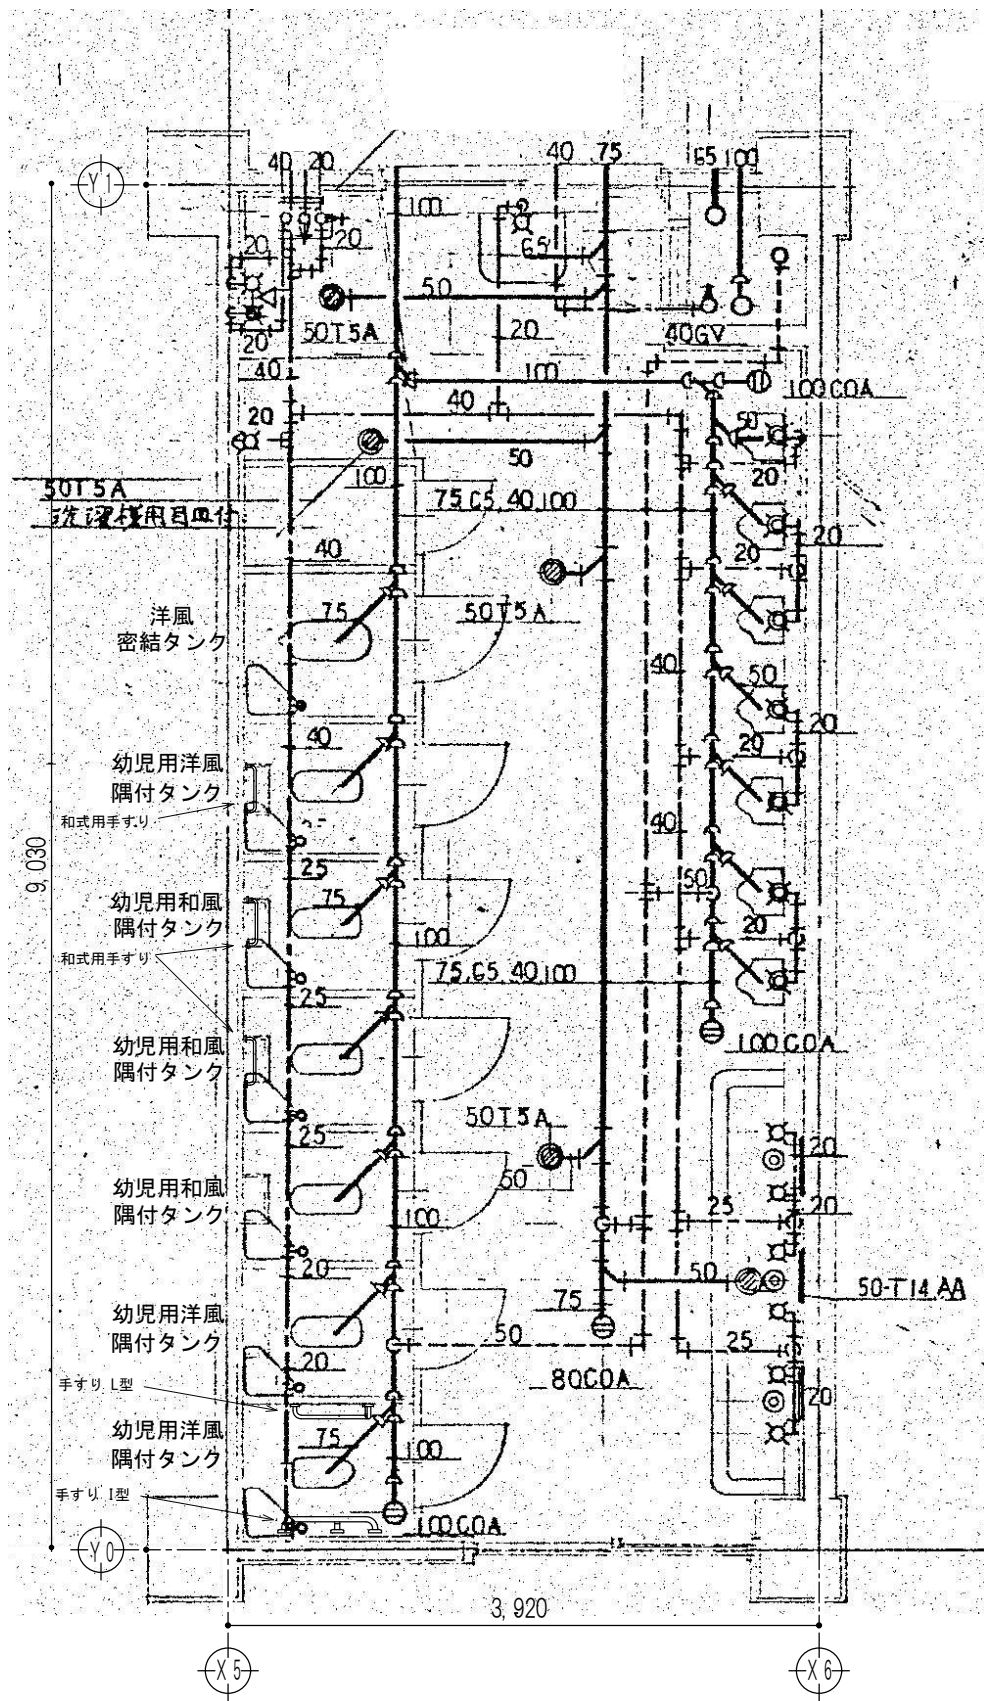


1階園児便所詳細図 S=1: 50

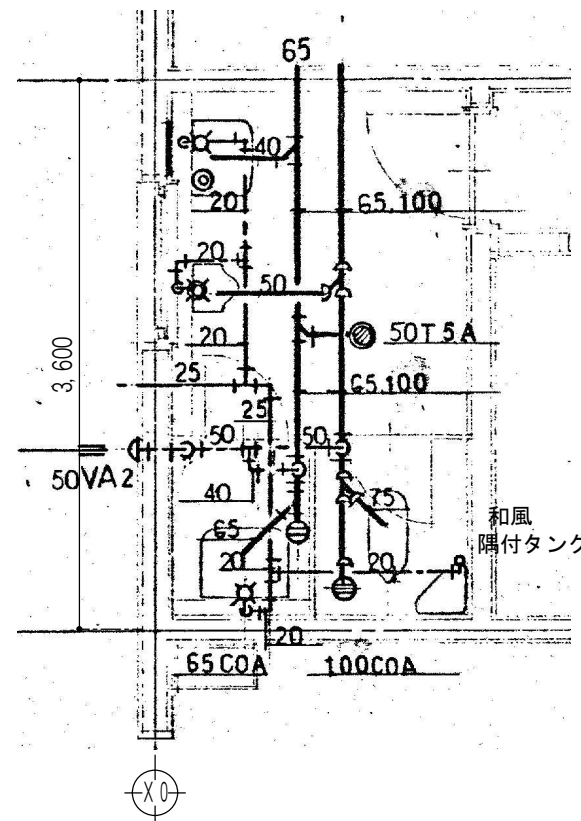


職員便所詳細図 S=1: 50

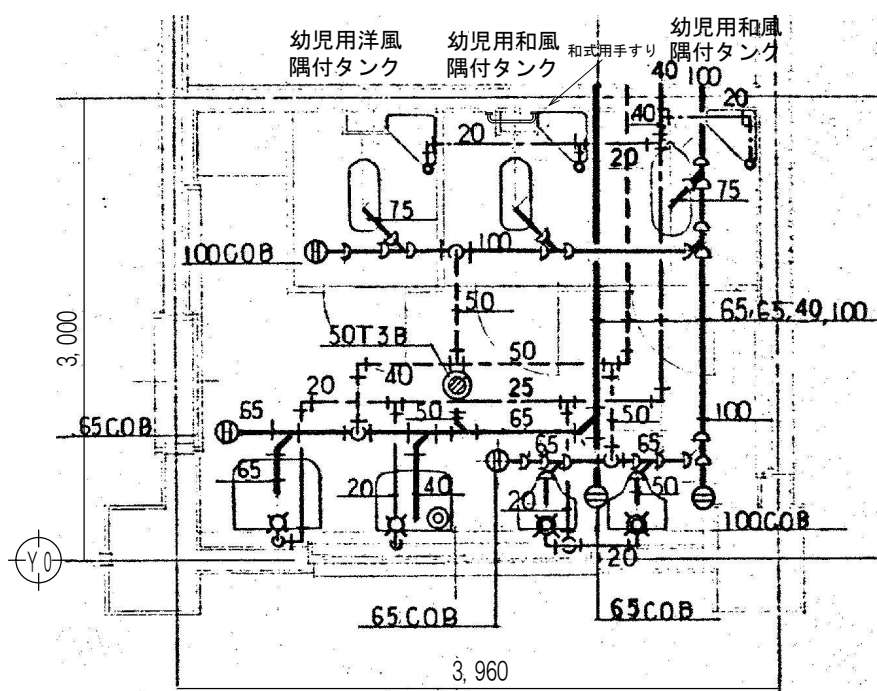

2階園児用便所詳細図 S=1: 50

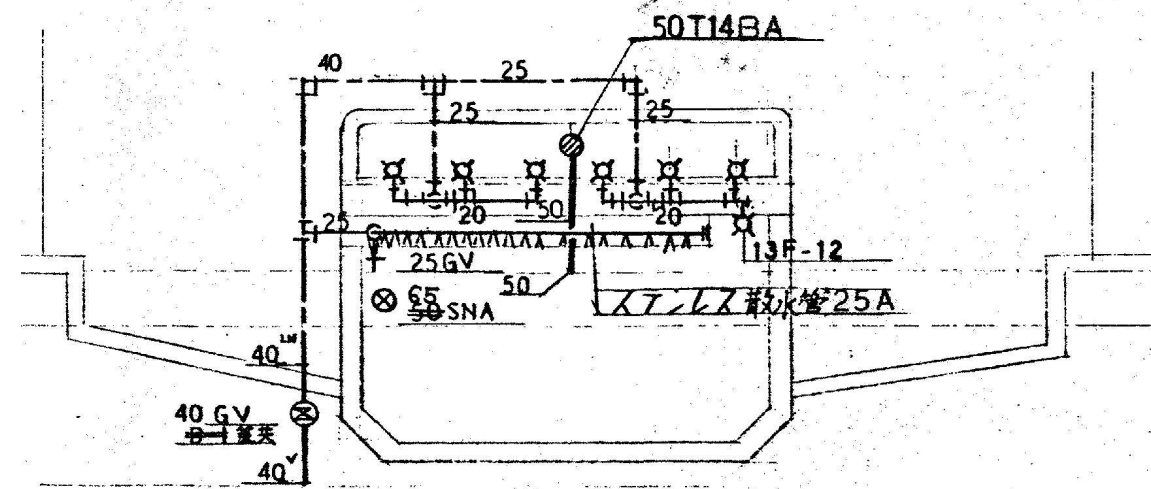

屋外手足洗い場 詳細図 S=1: 30・1: 50

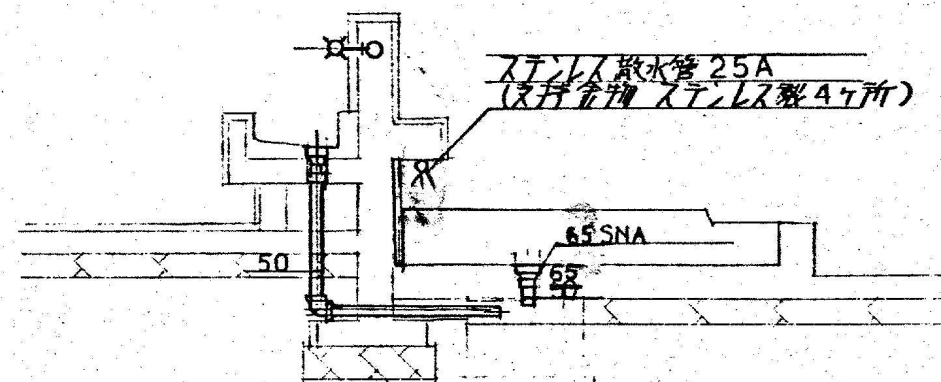

衛生器具表

名	材	棟	1階便所	職員便所	湯沸室	職員室	2階便所	手足洗い場	屋上	計
和風洗出し床上給水大便器 隅付タンク	V C 311-L VMT420			1						1
洋風便器 密結形タンク	V C 317-L		1							1
幼児用和風洗出し床上給水大便器 隅付タンク	V C 360-L		3				2			5
幼児用洋風洗出し便器 隅付タンク	V C 760-L		3				1			4
トリア付ストール小便器 (中)	V T U 320-F 77.7			1						1
同上 (小)	V T U 330-F		7				2			9
バット付掃除流し	V N S 210,		1	1			1			3
そで付洗面器	V L C 30-WS 水石けん入			1		1	1			3
化粧鏡 (-般市販)	363 x 455 x 5	1-3	3	1		1				5
化粧鏡 (-般市販)	454 x 140	1-3				1				1
泡沫自在水栓	13 - F 5				1					1
給水管付アンタル形止水栓(湯沸器用)	13 - S 3				1					1
胴長横水栓 / 自動水栓	13 - F 3 / TEL20DSA		3/3					10		16
シャワー器具	露出形、2バルブ、レバー切替		1							1
(暖房湯沸用)										
止水口回転胴長横水栓	13 - F 6								1	1
カップリング付横水栓	13 - F 12		1					1		2
水石けん入	横形 350cc	1S-2	3							3
ステンレス散水管 25A	SUS 304 (SUS27) 3分 50ピッチ							2		2
横形簡易水飲水栓								2		2
カップリング付横水栓	25 - F 12								1	1

※ 衛生器具に接続する排水管は鉛管とする

排水桟リスト

N0	区分	種 類	仕 様	大きさ	流出管底	深さ	蓋仕様	備 考	
1	撤去	汚水樹（インバート樹）	樹脂製小口径樹	200φ	-900	1,050	樹脂製蓋	90L	
2	〃	〃	〃	〃	-985	1,135	〃	90L	
3	〃	〃	〃	〃	-1,000	1,050	〃	90Y	
4	〃	〃	〃	〃	-1,040	1,070	〃	45L	
5	〃	〃	〃	〃	-1,070	1,310	〃	45L	
6	〃	〃	〃	〃	-1,180	1,330	〃	90Y	
7	〃	〃	〃	〃	-1,250	1,400	〃	ST	
8	〃	〃	〃	〃	-1,280	1,430	T-8	45L	
9	〃	〃	〃	〃	-370	520	樹脂製蓋	90L	
10	〃	〃	〃	〃	-440	590	〃	90Y	
11	〃	汚水樹（ドロップ樹）	〃	〃	-600	750	〃	DR	
12	残置	公設樹	—	—	-1,300	—	T-14	土被り1,000以上	
					（流入管底）				
A	撤去	雨水樹（ため樹）	樹脂製ため樹	300φ	+350	550	樹脂製蓋	90L	
B	〃	〃	〃	〃	+430	580	〃	90Y	
C	〃	〃	〃	〃	+510	660	〃	90Y	
D	〃	〃	〃	〃	+560	710	〃	90Y	
E	〃	〃	〃	〃	+630	780	〃	90Y	
F	〃	〃	〃	〃	+650	800	〃	90Y	
G	〃	〃	〃	〃	+700	850	〃	90L	
ア	撤去	雑排水樹（ため樹）	コンクリート製	450×450	-280	1100	重耐重		
イ	〃	〃	〃	〃	-250	1010	〃		
ウ	〃	〃	〃	〃	-230	910	〃		
エ	〃	〃	〃	〃	-640	600	〃		
オ	〃	雑排水樹（ため樹）	コンクリート製	600×600	-640	1,210	〃		
カ	〃	〃	〃	〃	-400	1,130	〃		
キ	〃	〃	〃	〃	-460	1,060	〃		
ク	〃	〃	〃	〃	-500	1,170	〃		
ケ	〃	〃	〃	〃	-420	950	〃		
コ	〃	〃	〃	〃	-360	850	〃		
サ	〃	〃	〃	〃	-330	750	〃		
シ	〃	雨水樹（ため樹）	〃	450×450	-440	590	〃		
ス	〃	〃	〃	〃	-370	520	〃		
セ	〃	〃	〃	〃	-300	450	〃		
I	撤去	汚水樹（インバート樹）	コンクリート製	450×450	-850	1,000	重耐重		
II	〃	〃	〃	〃	-900	1,050	〃		
III	〃	〃	〃	〃	-790	960	〃		
IV	〃	〃	〃	〃	-680	830	〃		
V	〃	〃	〃	〃	-650	800	〃		
VI	〃	〃	〃	〃	-930	1,080	〃		

